




01. 開設区域図

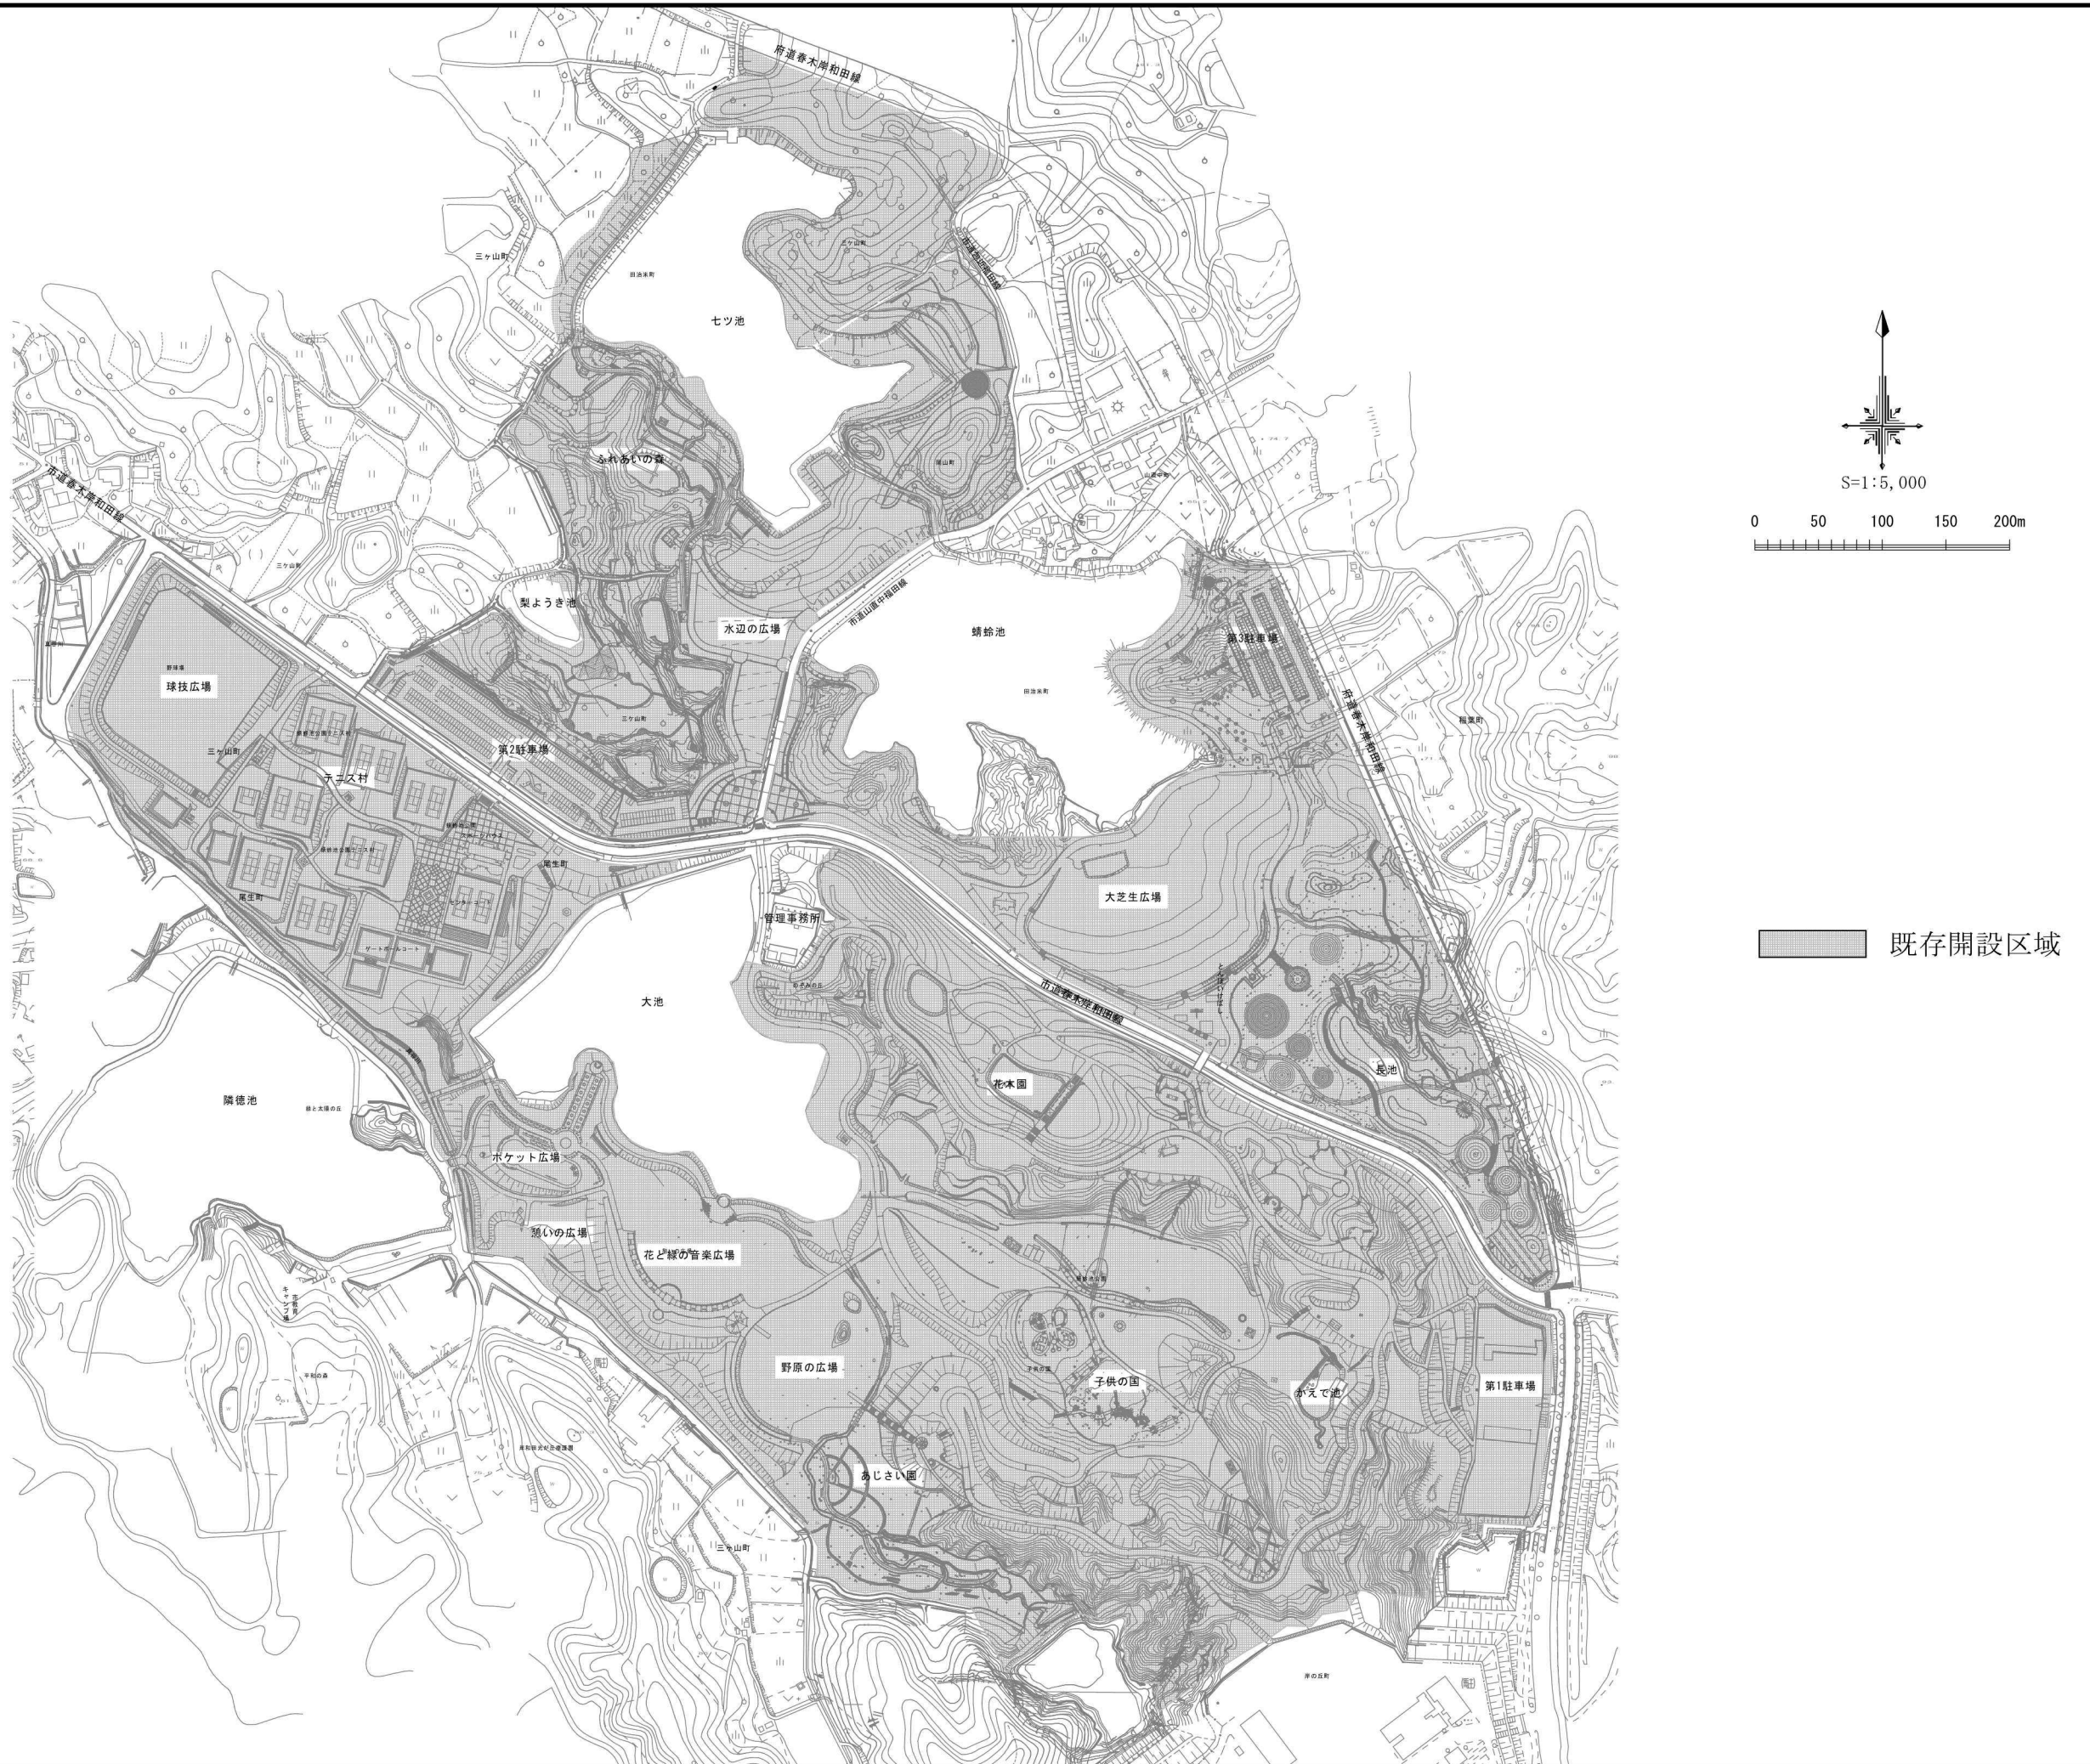


02.特殊庭園区域図

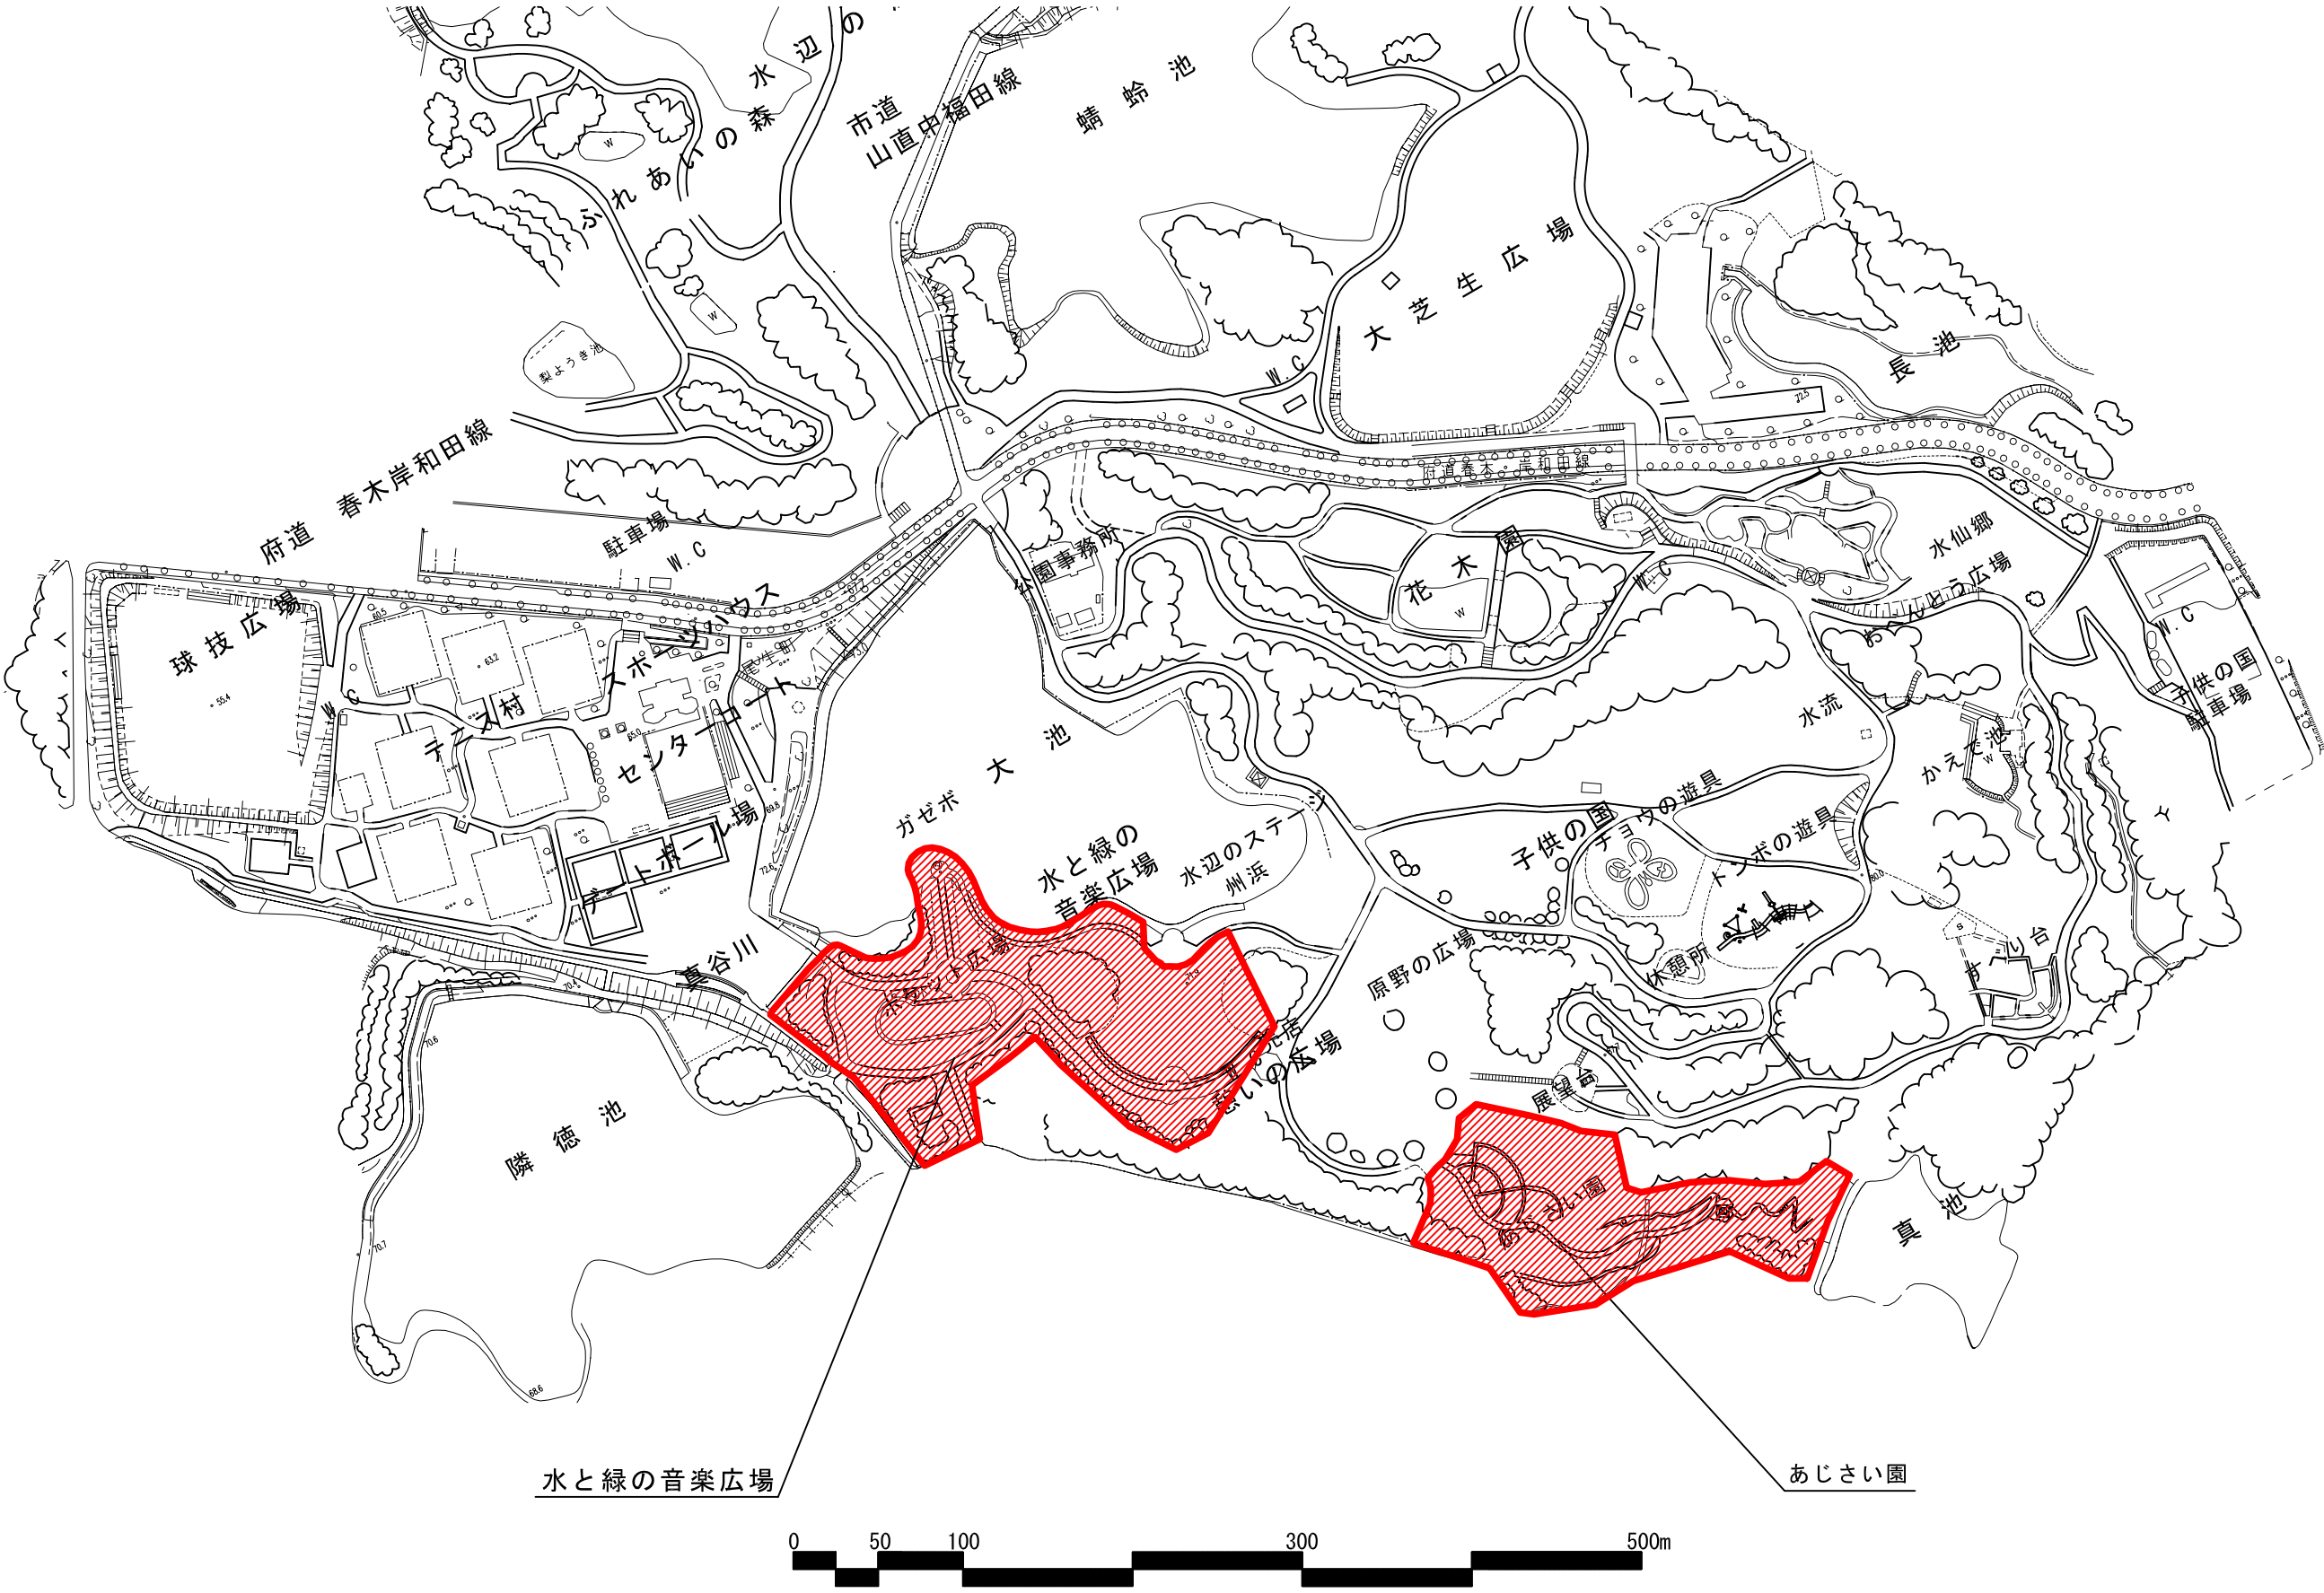


03.防災関連施設平面図

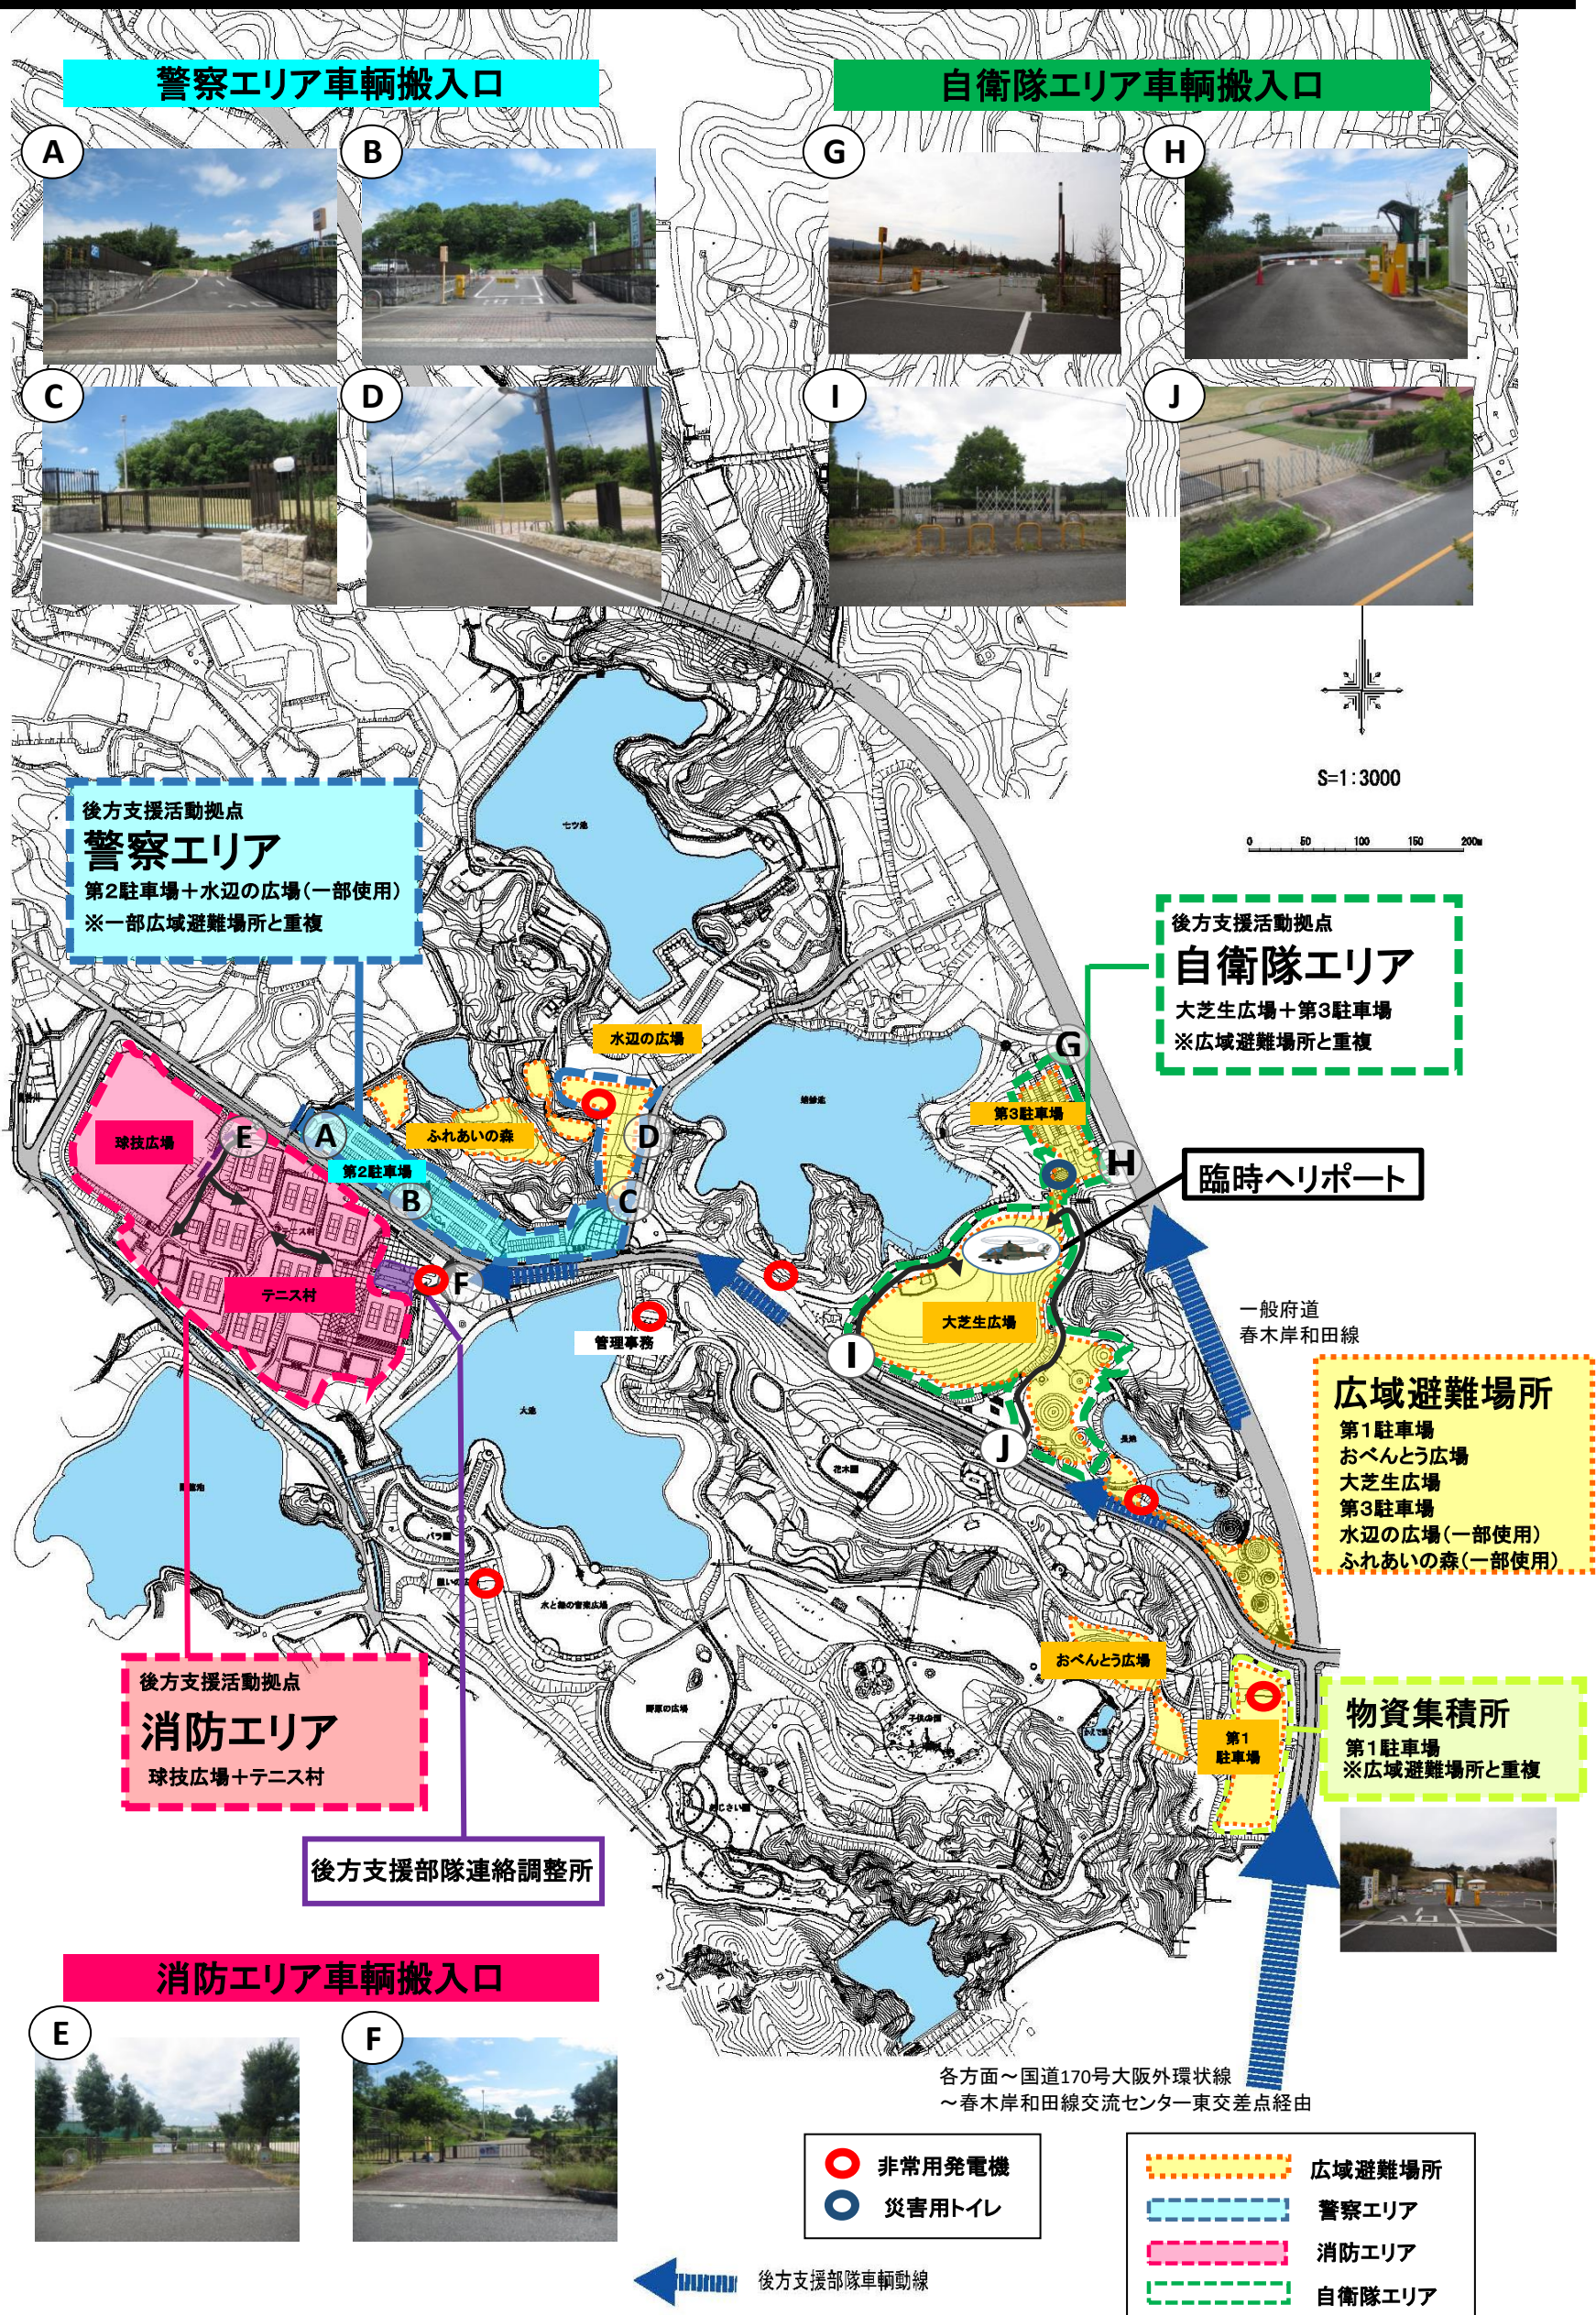

0 4 . 建築物配置図

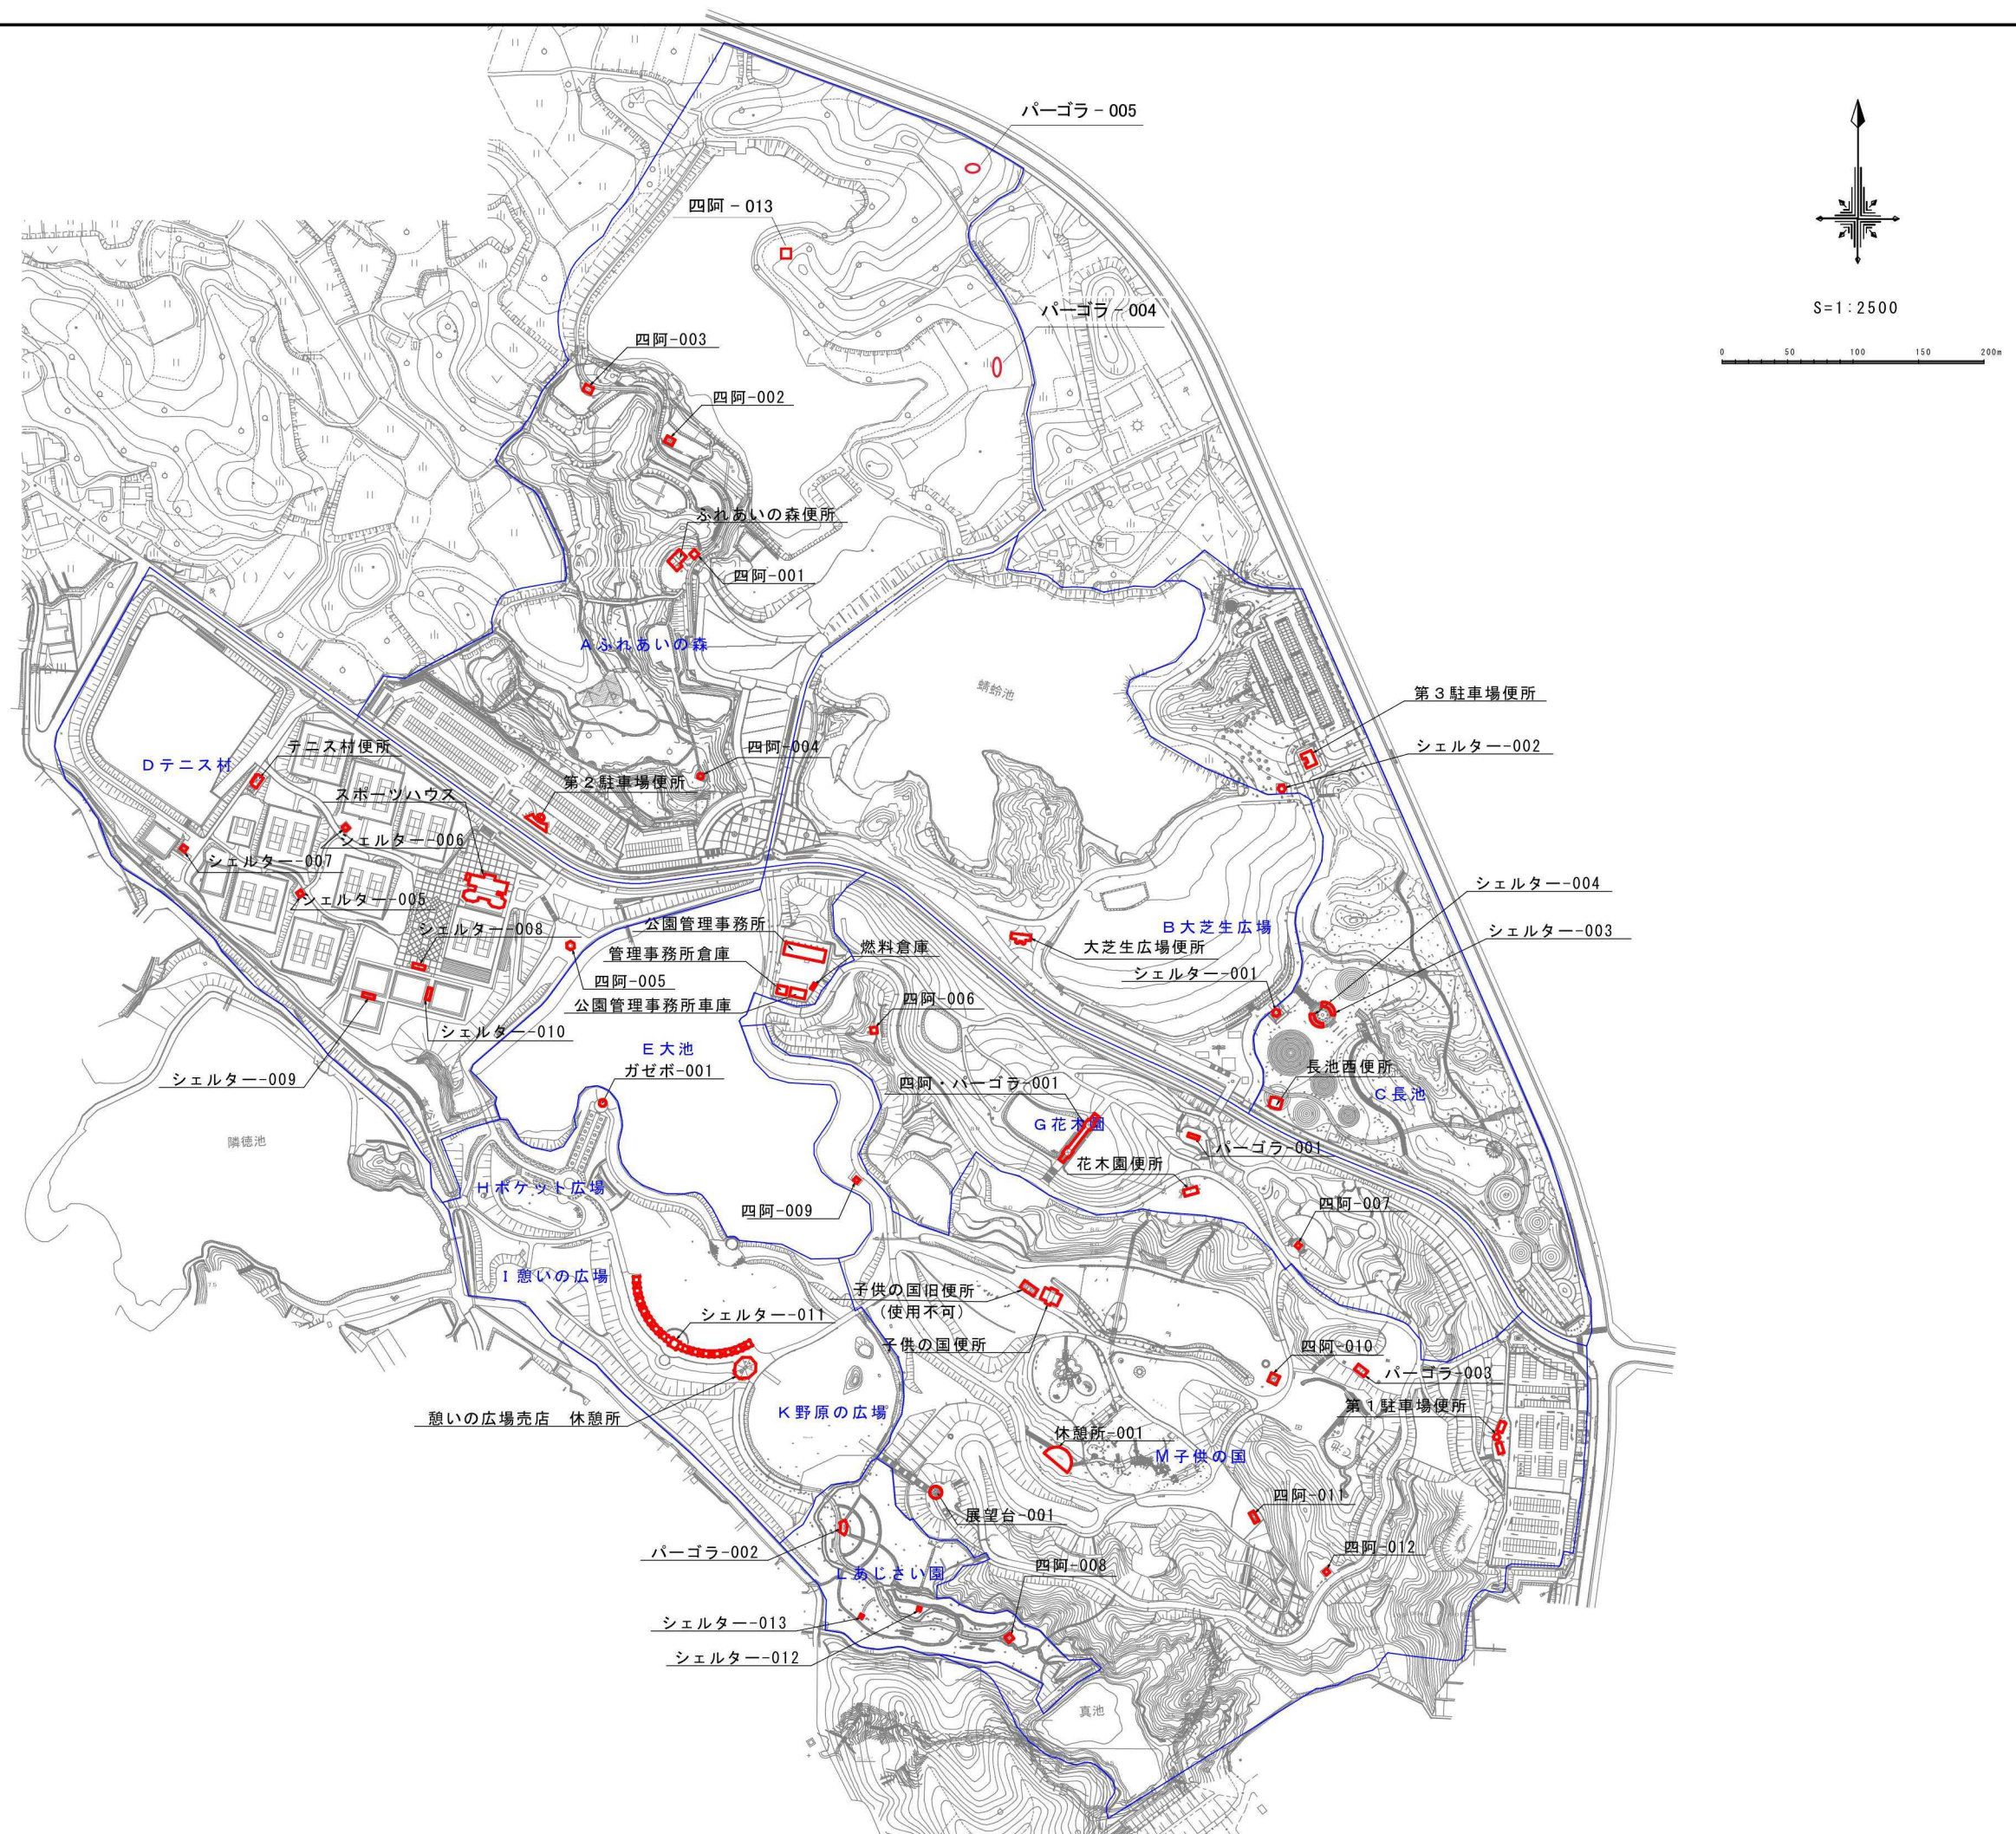

05. 遊戯施設平面図

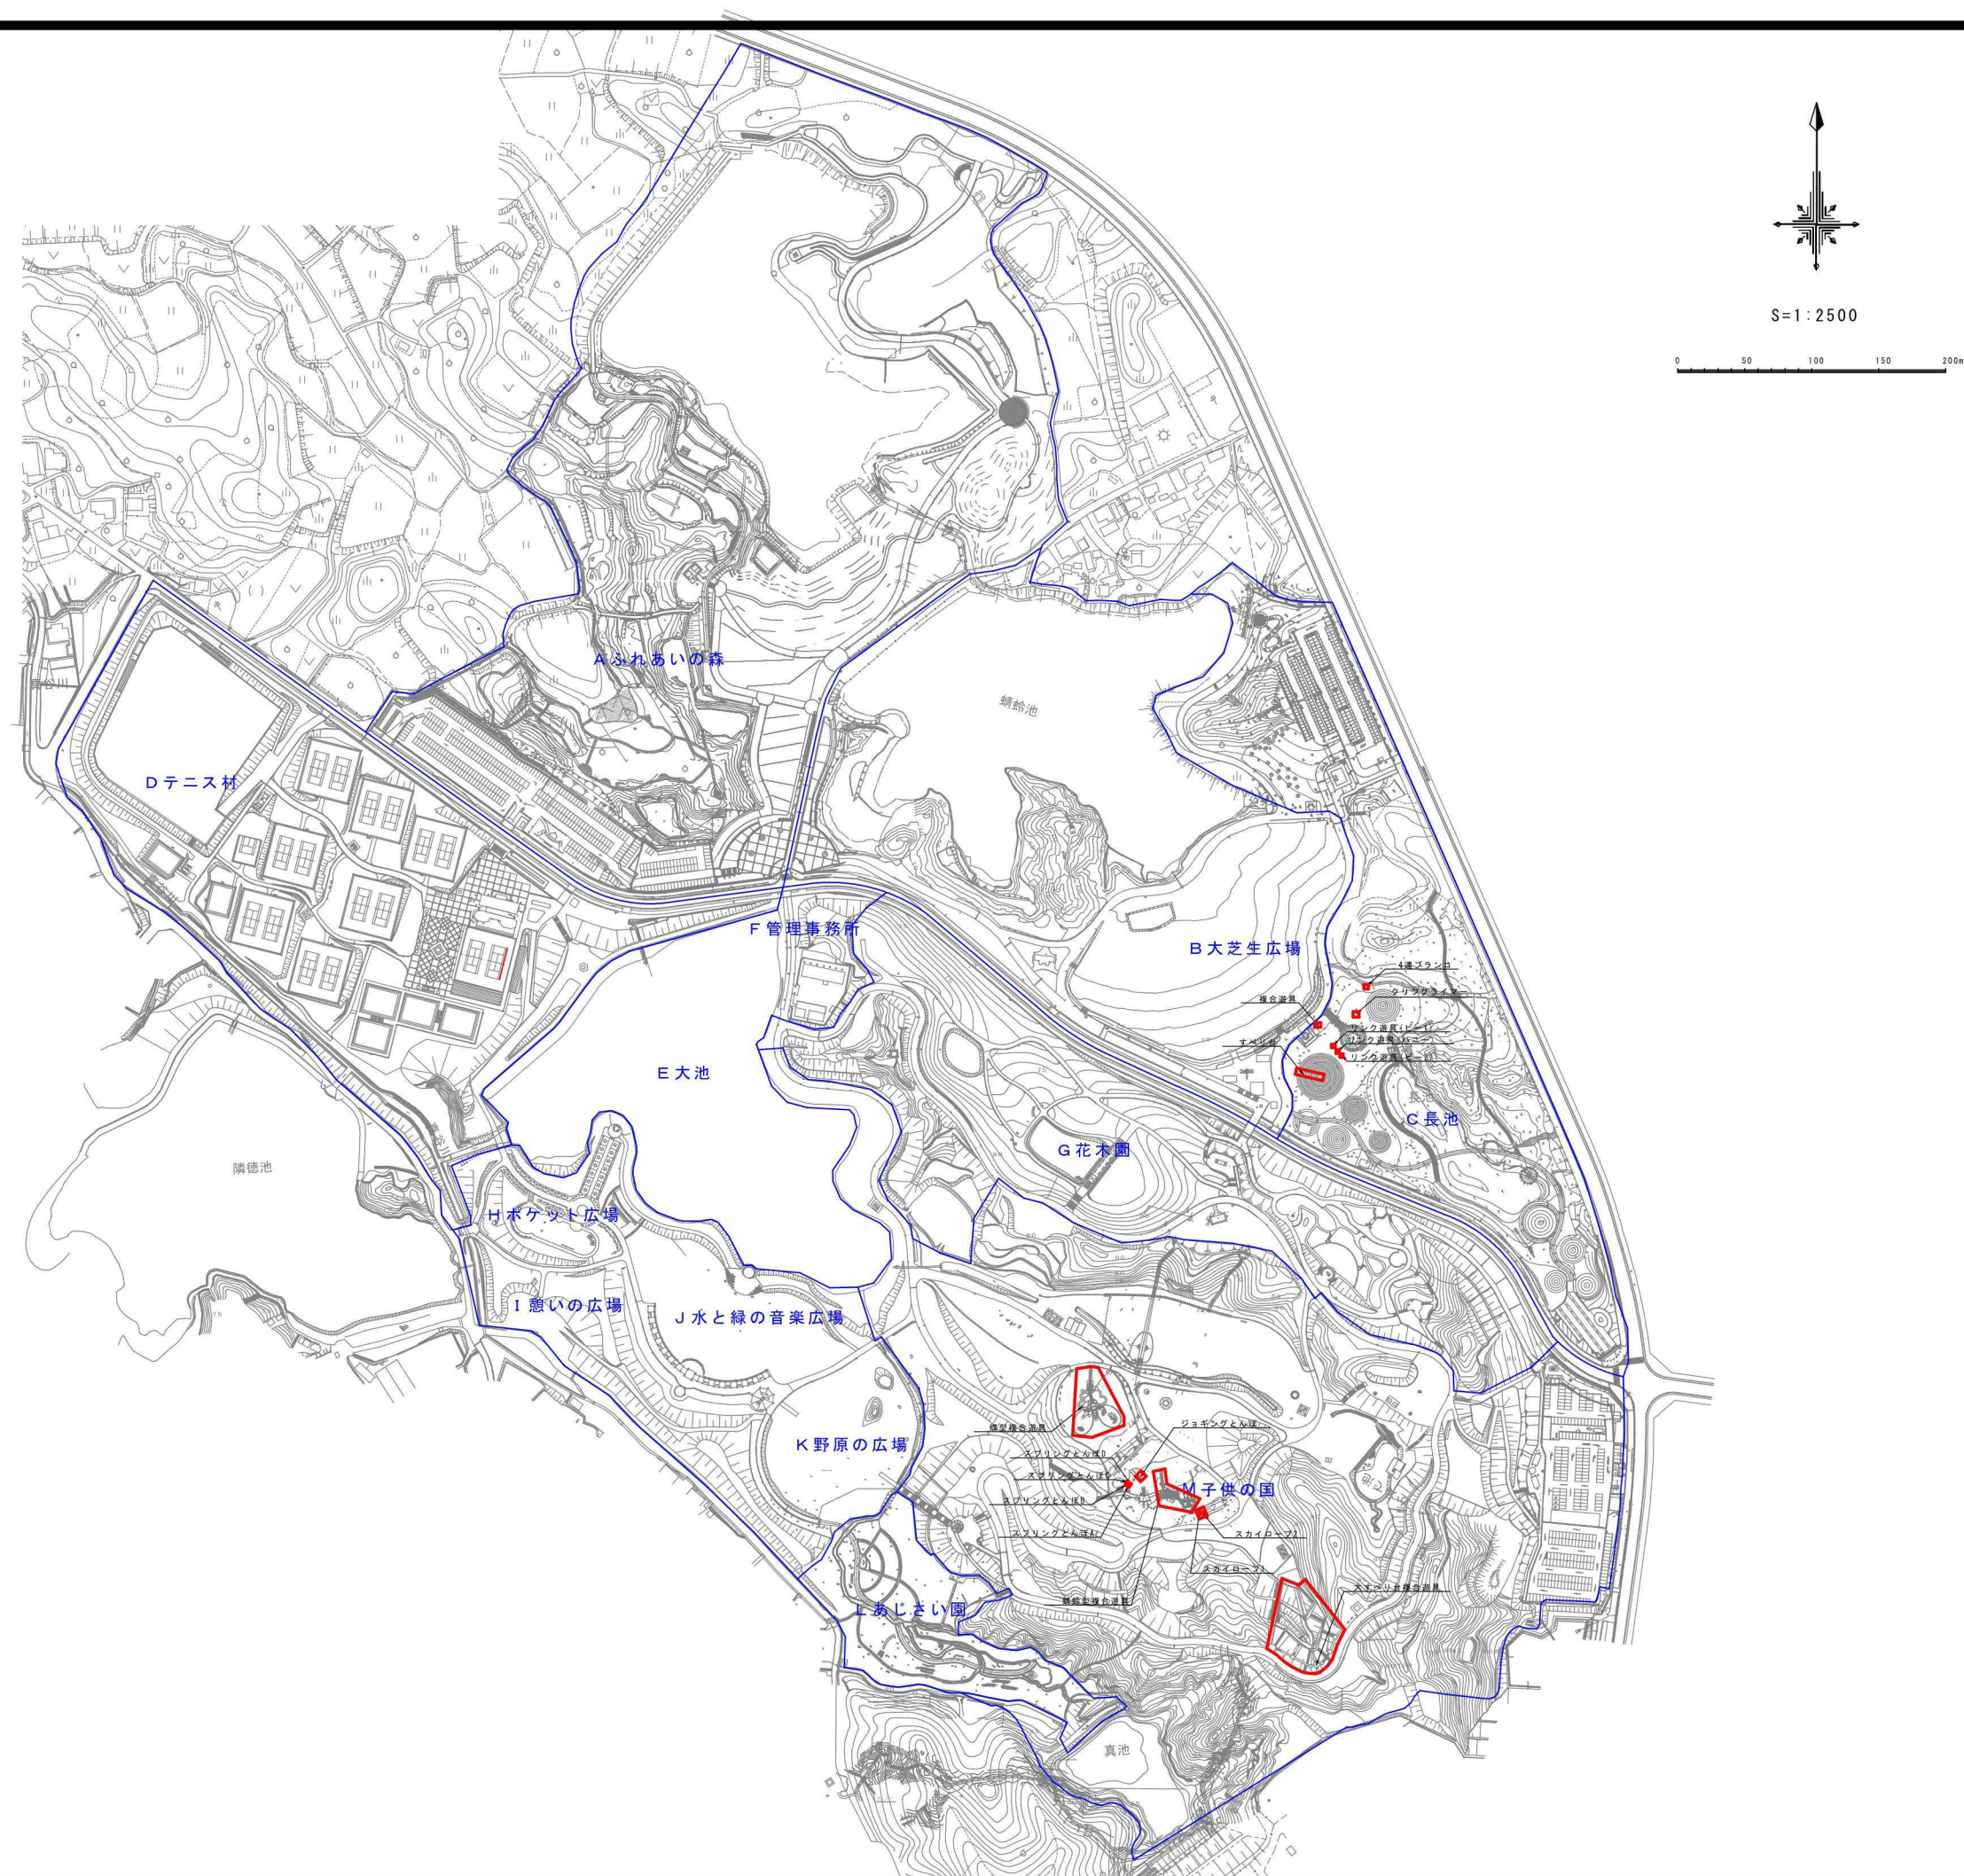

06. 花壇管理図

F 管理事務所

B 大芝生広場

G 花木園




一年草




宿根草


と緑の音楽広場

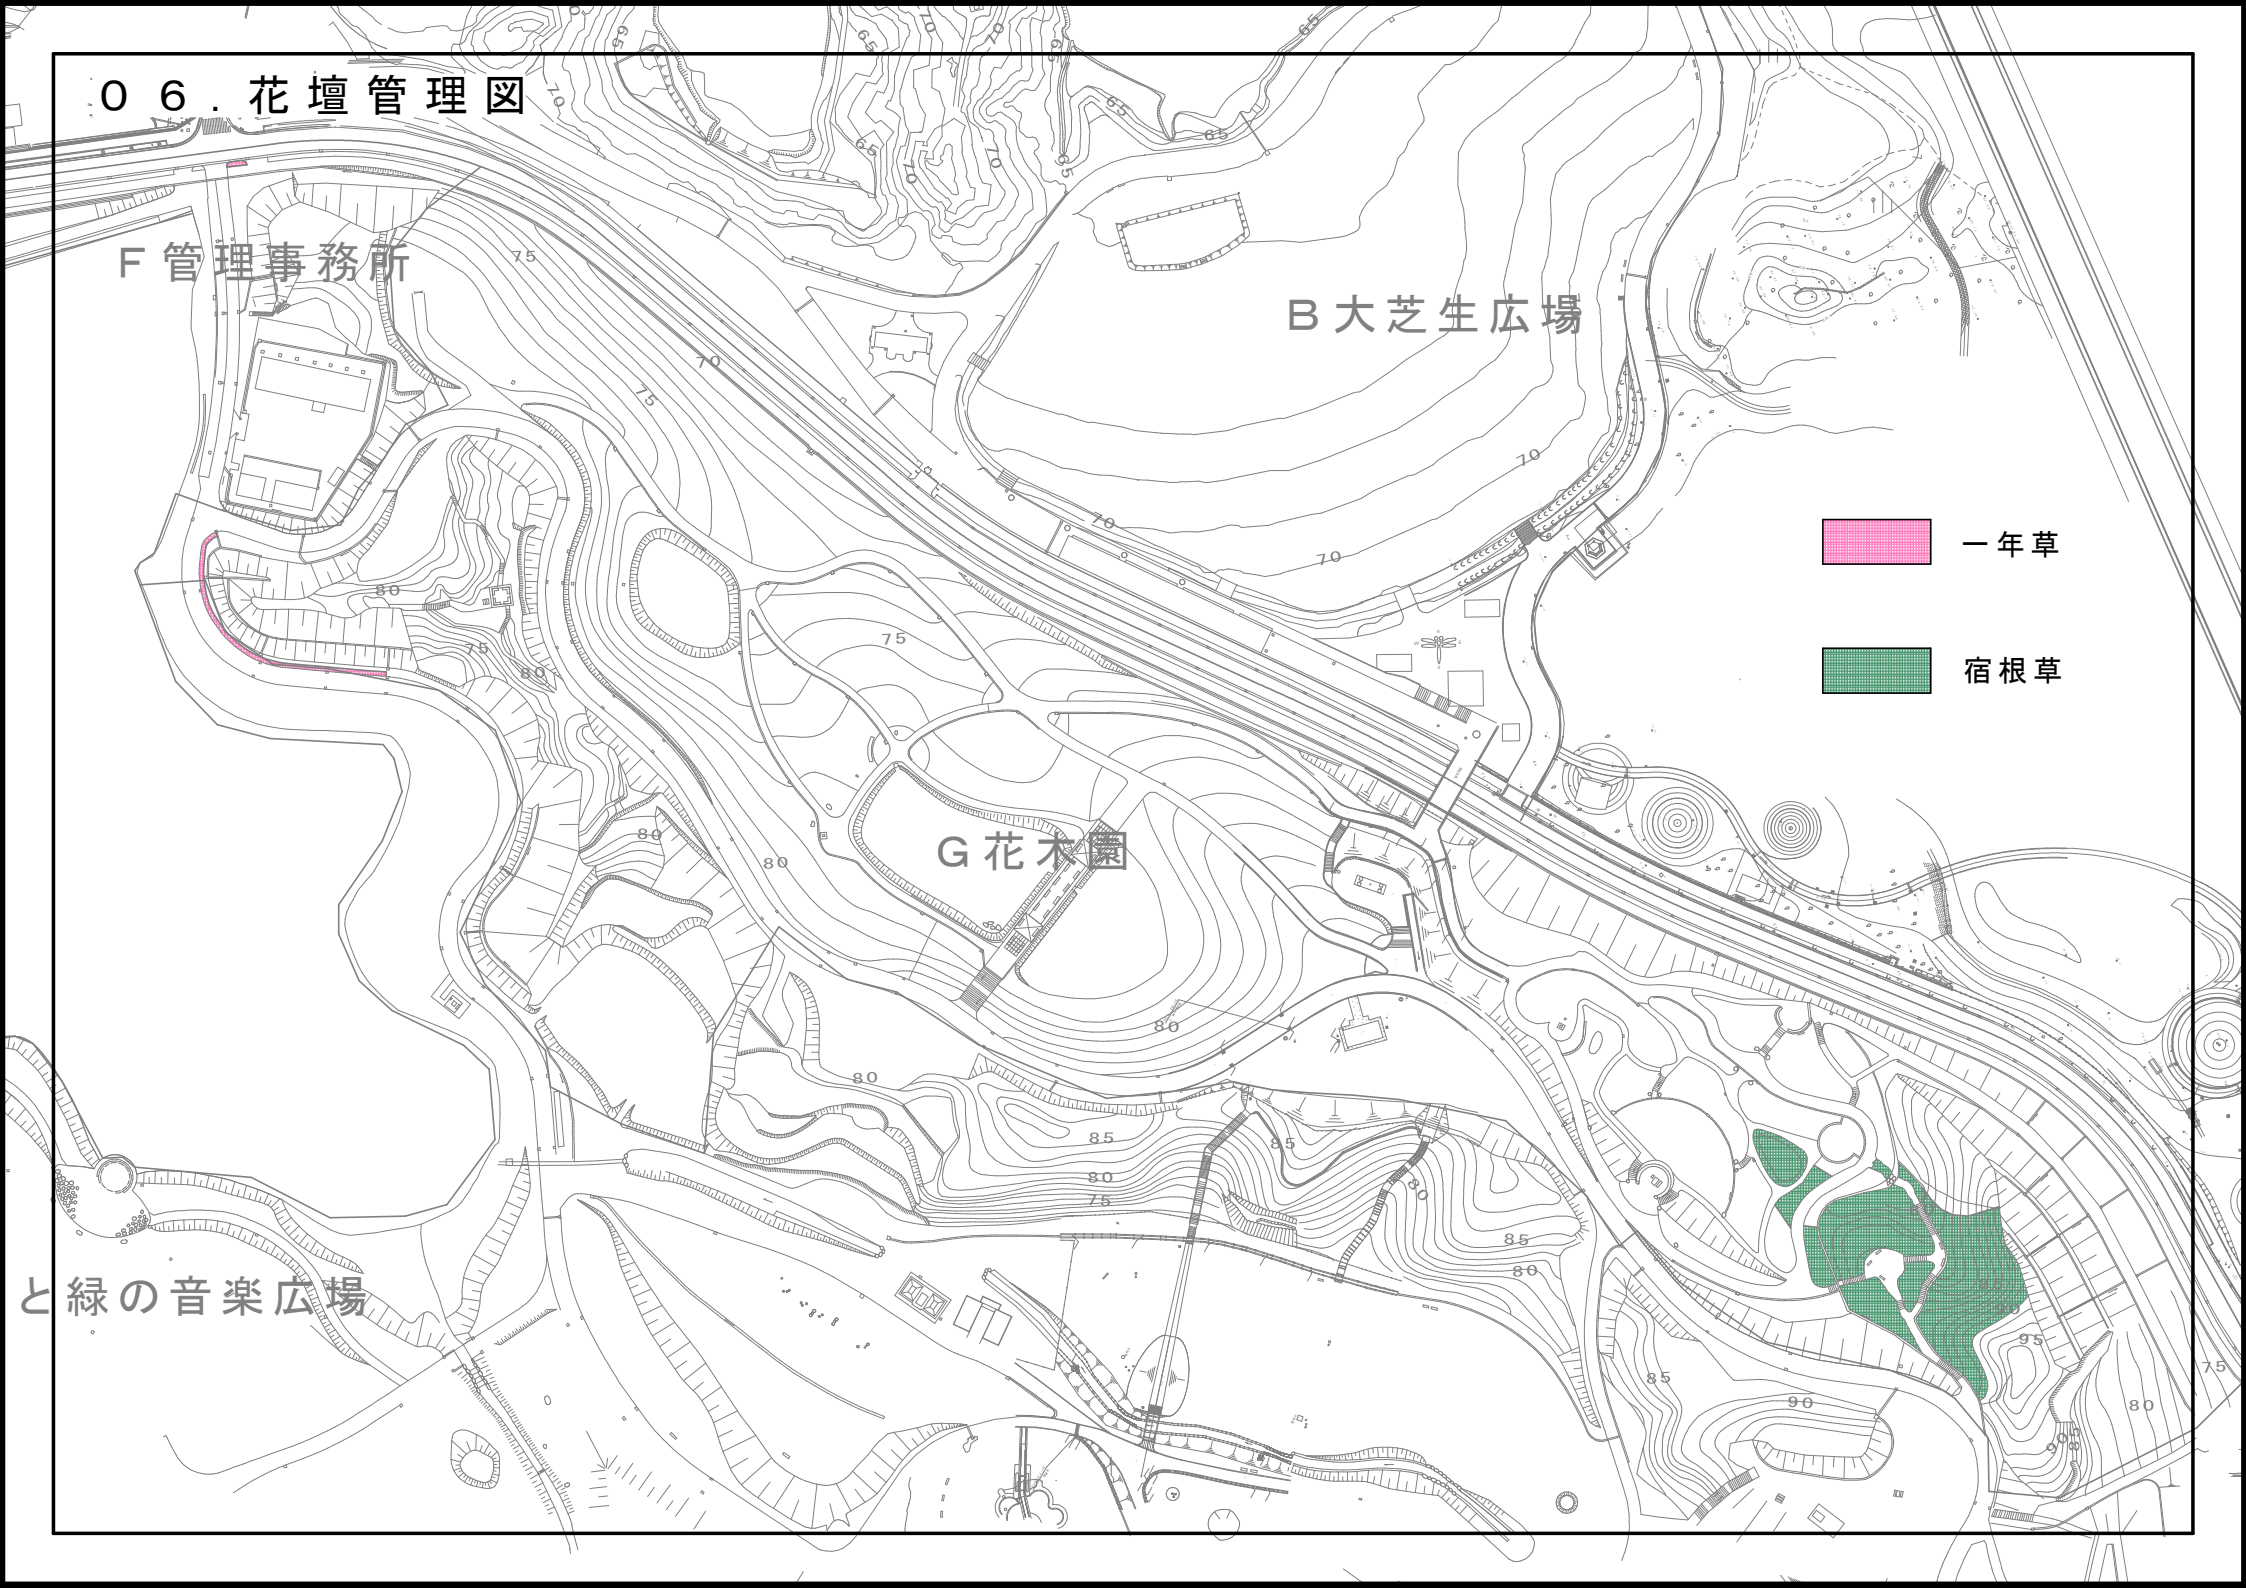


07 清掃区域図

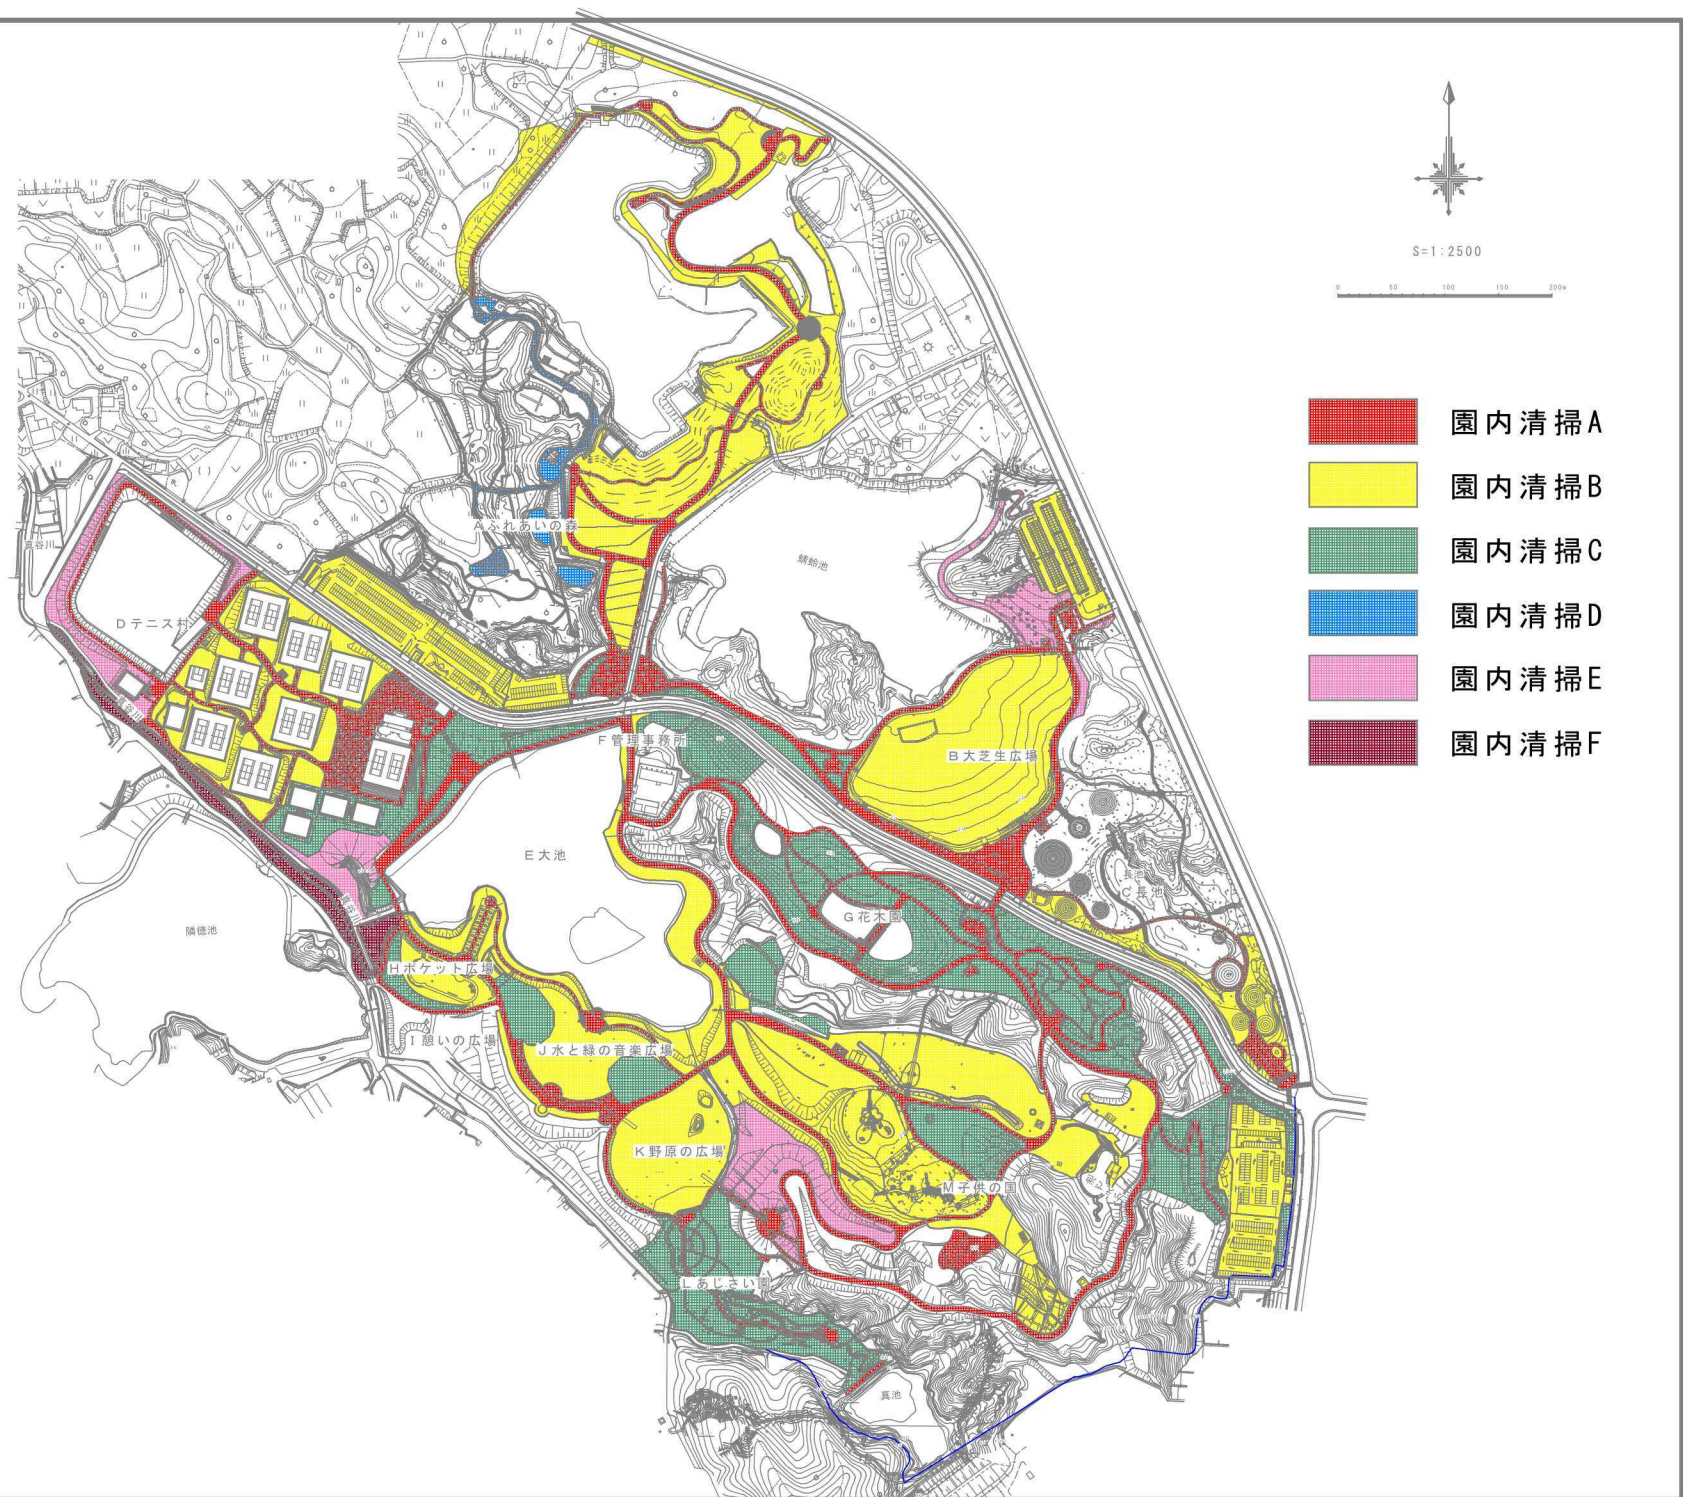


08. 除草区域図

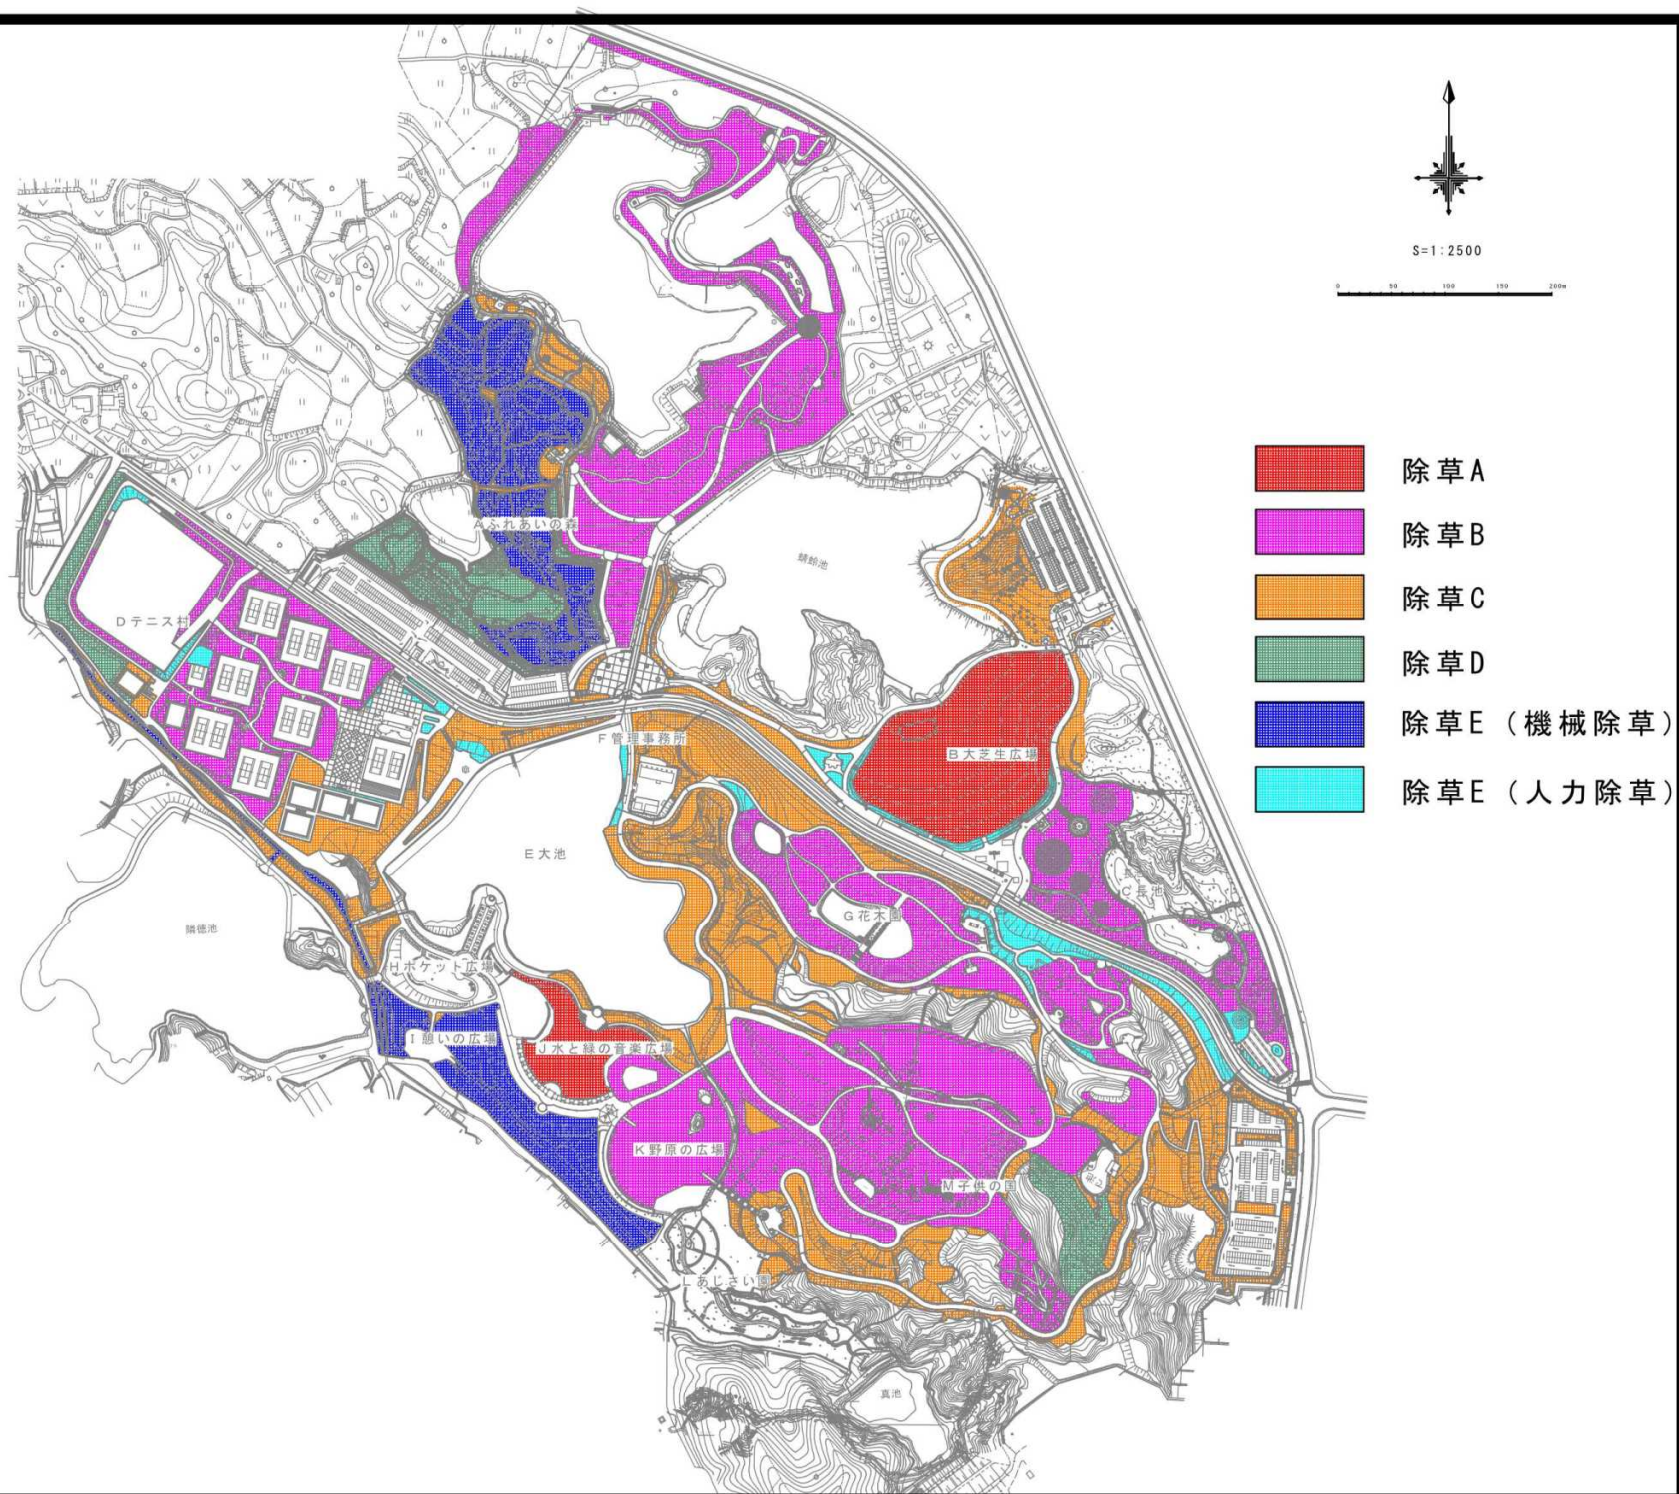

09. 電気設備平面図

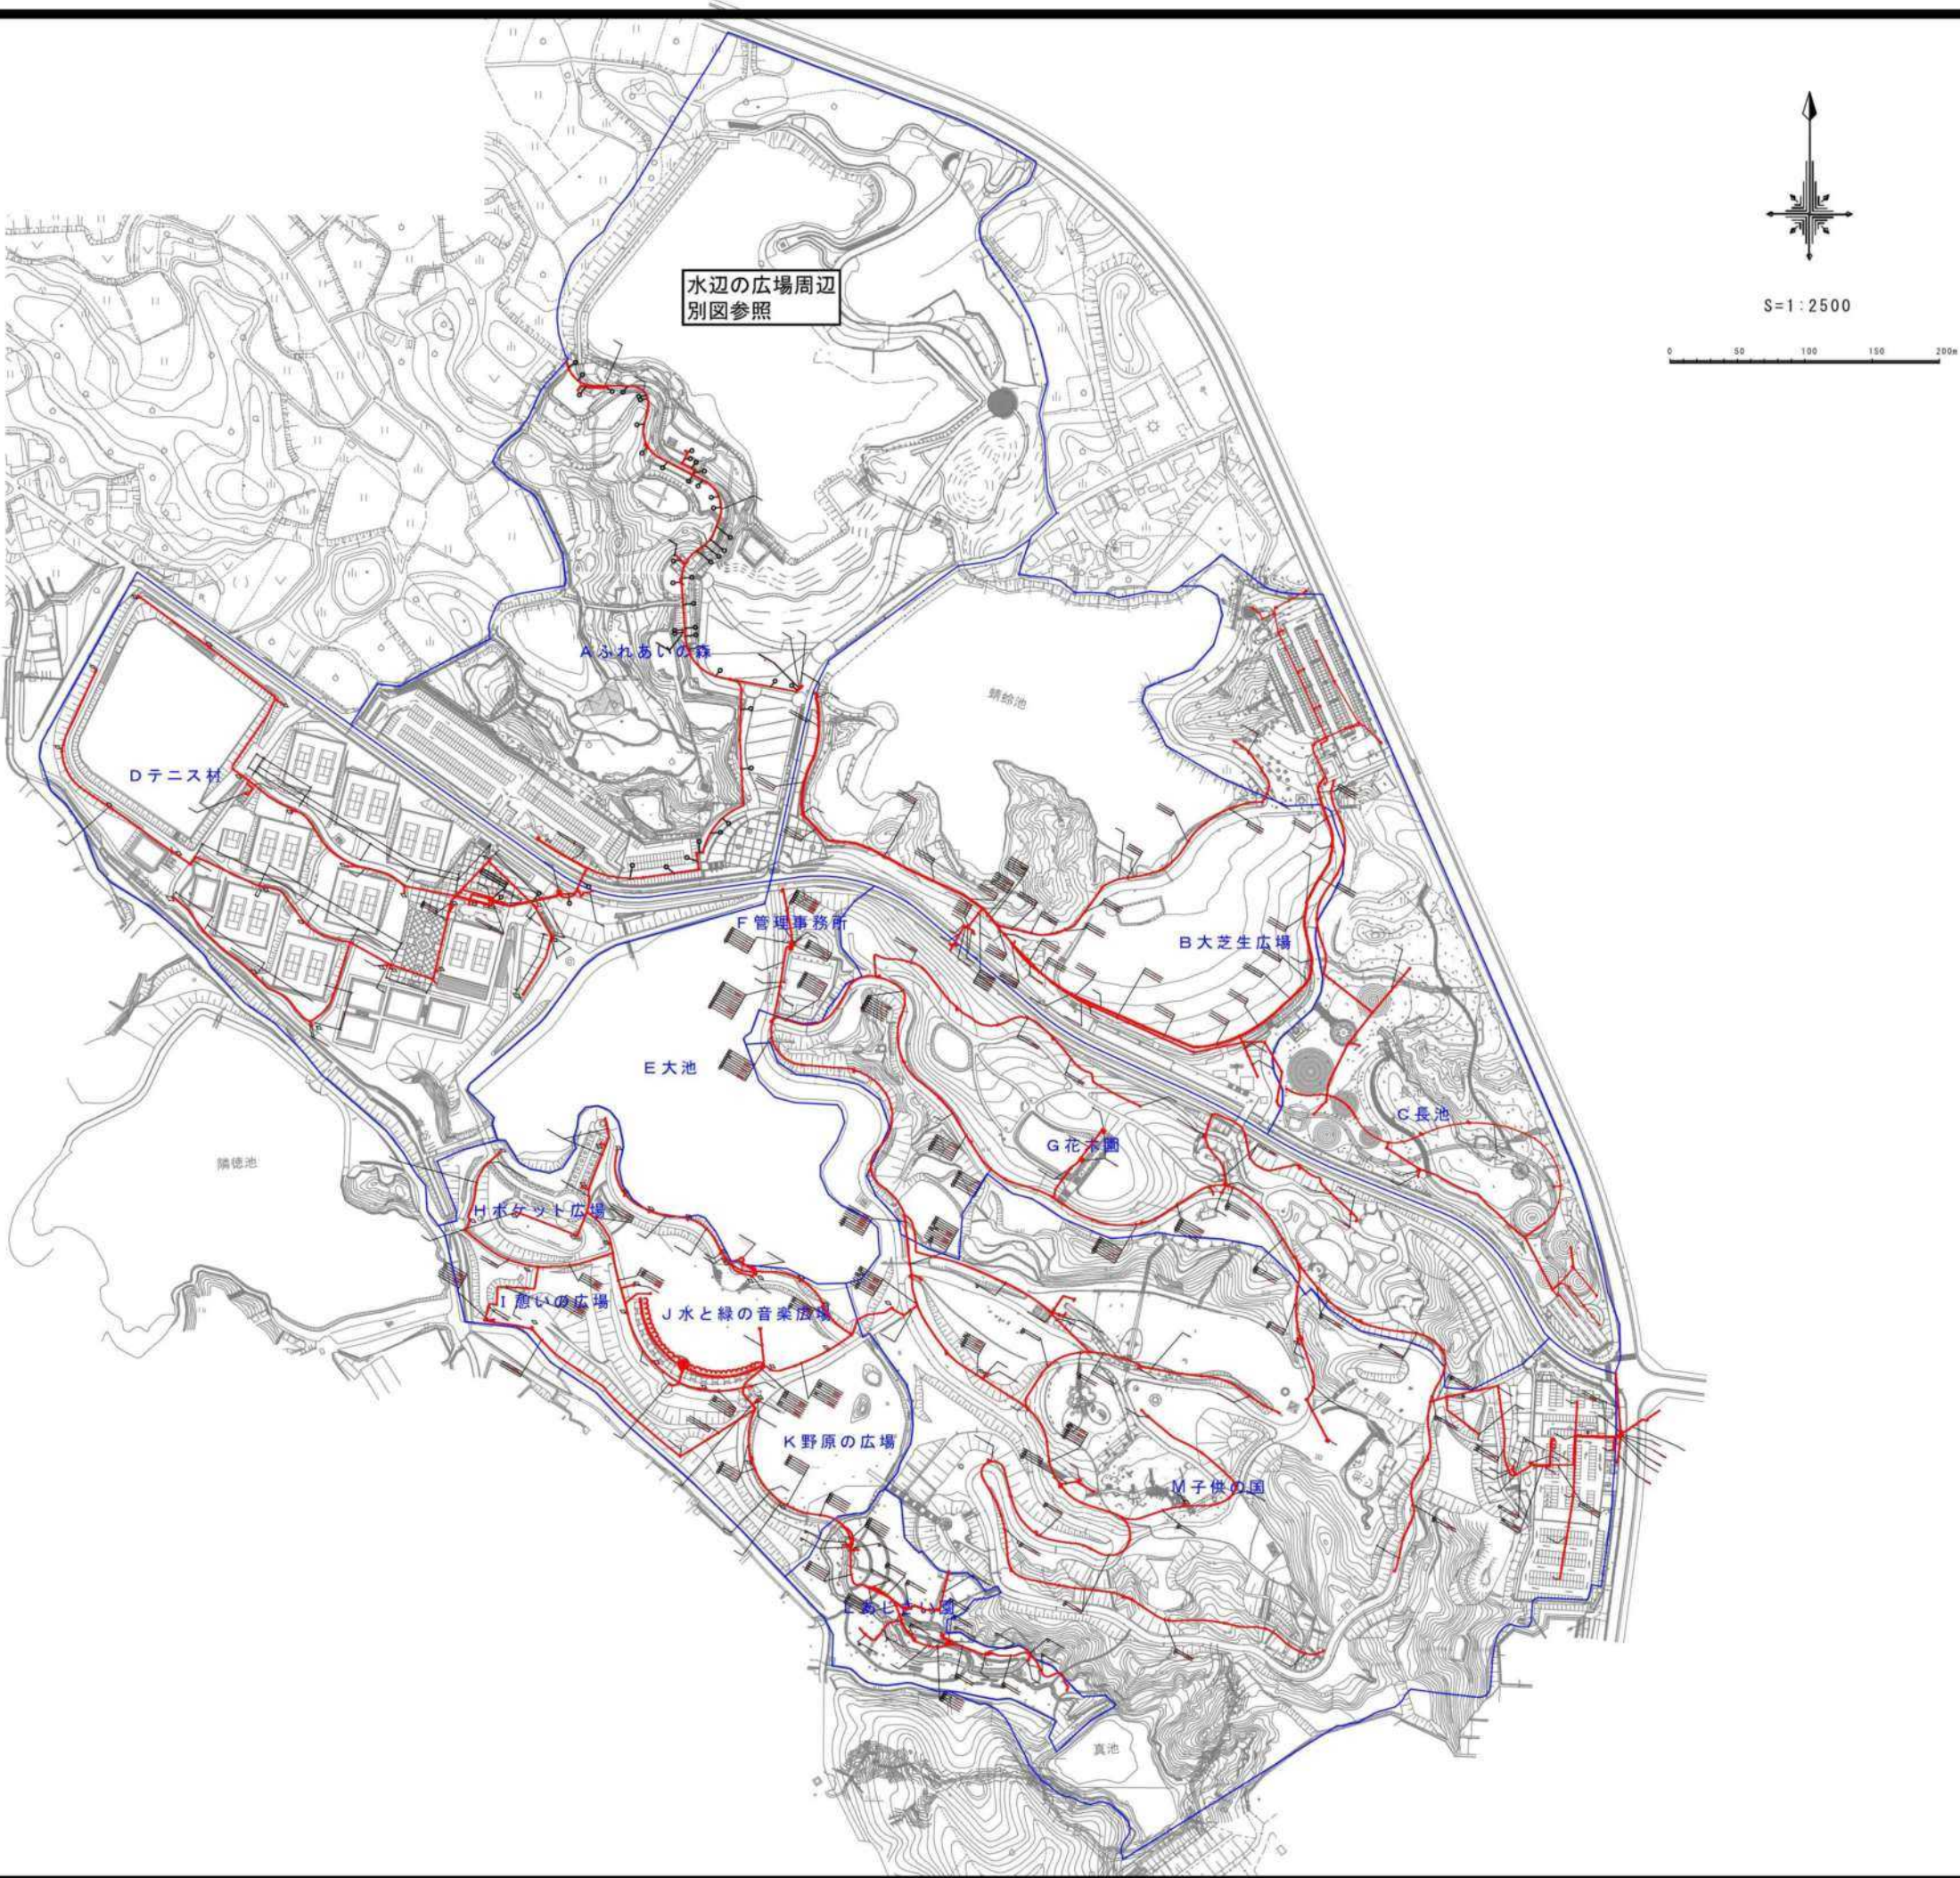

09. 電気設備平面図 (別図)

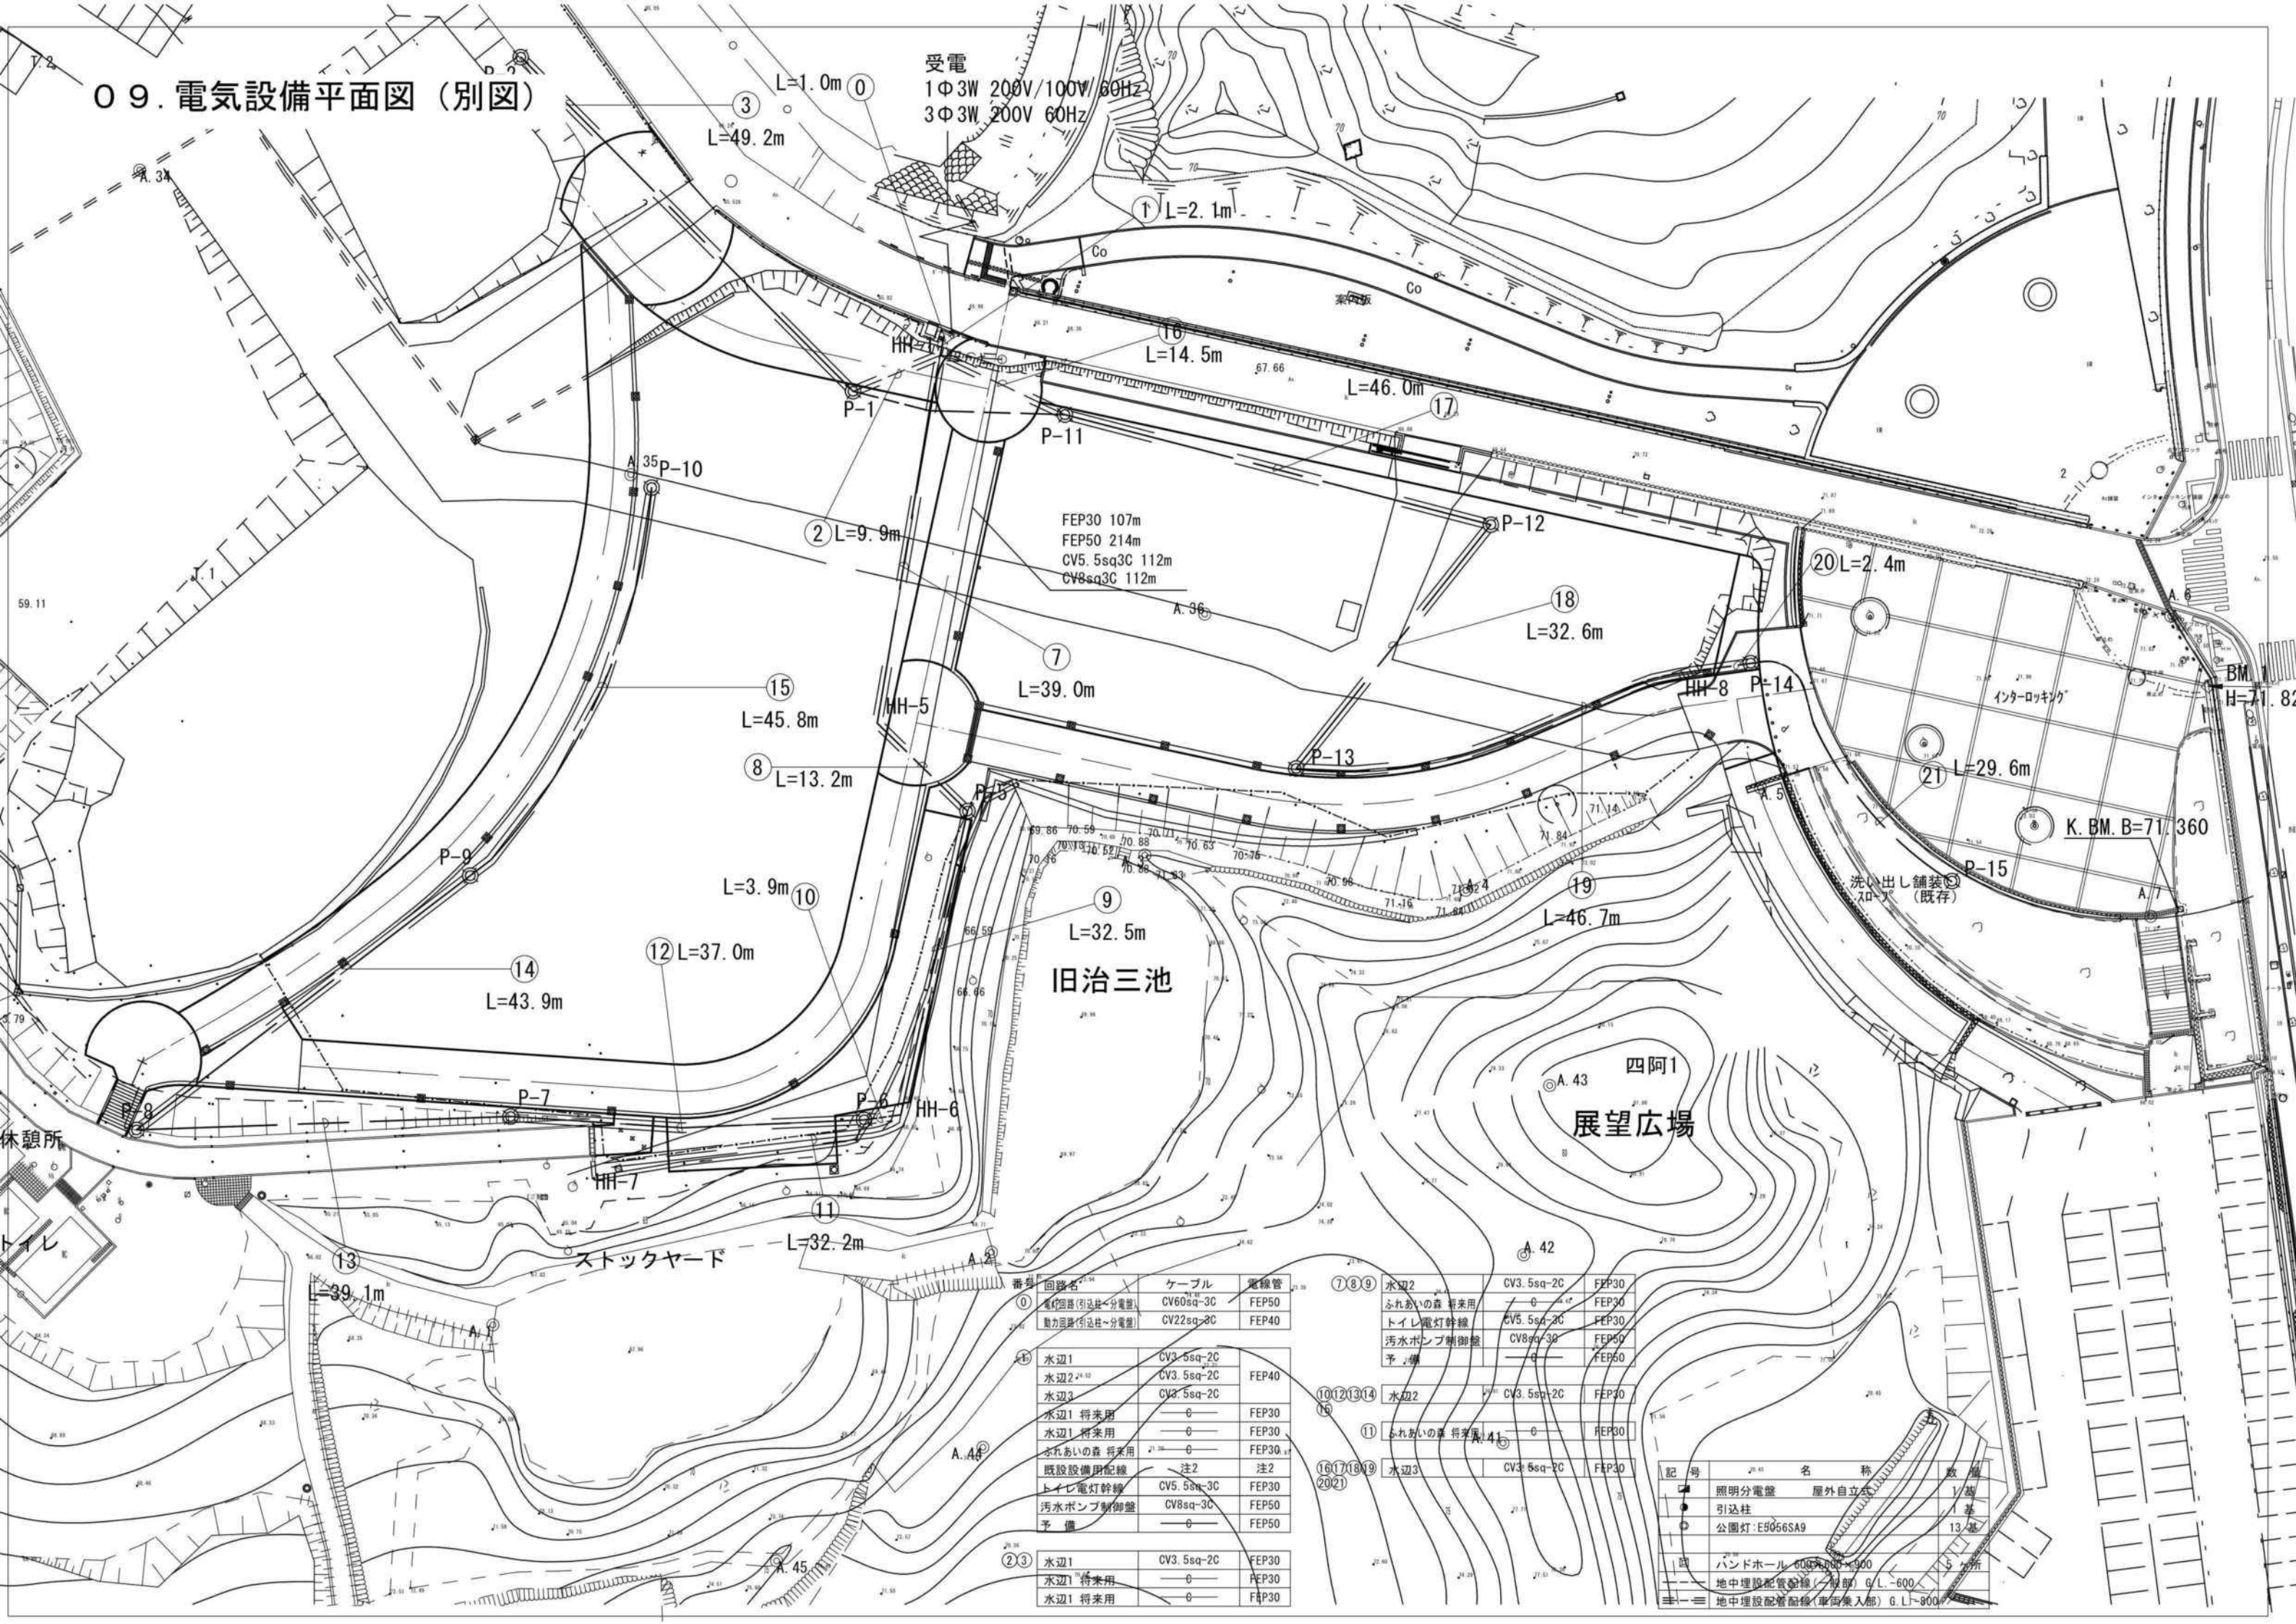

受電
1Φ3W 200V/100V/60Hz
3Φ3W 200V 60Hz

FEP30 107m
FEP50 214m
CV5.5sq3C 112m
CV8sq3C 112m


旧治三池

四阿1
展望広場

番号	回路名	ケーブル	電線管
①	水辺1 (引込柱~分電盤)	CV60sq-3C	FEP50
	動力回路 (引込柱~分電盤)	CV22sq-3C	FEP40
⑤	水辺1	CV3.5sq-2C	FEP40
	水辺2	CV3.5sq-2C	FEP40
	水辺3	CV3.5sq-2C	FEP40
	水辺1 将来用	〇	FEP30
	水辺1 将来用	〇	FEP30
	ふれあいの森 将来用	〇	FEP30
	既設設備用配線	注2	注2
	トイレ電灯幹線	CV5.5sq-3C	FEP30
	汚水ポンプ制御盤	CV8sq-3C	FEP50
	予備	〇	FEP50
②③	水辺1	CV3.5sq-2C	FEP30
	水辺1 将来用	〇	FEP30
	水辺1 将来用	〇	FEP30


⑦⑧⑨	水辺2	CV3.5sq-2C	FEP30
	ふれあいの森 将来用	〇	FEP30
	トイレ電灯幹線	CV5.5sq-3C	FEP30
	汚水ポンプ制御盤	CV8sq-3C	FEP50
	予備	〇	FEP50
⑩⑪⑫⑬⑭⑮	水辺2	CV3.5sq-2C	FEP30
⑪	ふれあいの森 将来用	〇	FEP30
⑯⑰⑱⑲⑳㉑	水辺3	CV3.5sq-2C	FEP30

記号	名称	数量
■	照明分電盤 屋外自立式	1基
●	引込柱	1基
○	公園灯: E9056SA9	13基
□	ハンドホール 600R600×900	5ヶ所
—	地中埋設配管 (ケーブル用) G.L. -600	
—	地中埋設配管 (ケーブル用) G.L. -800	

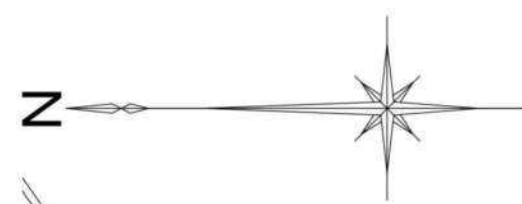

A. 30

09. 電気設備平面図（別図）

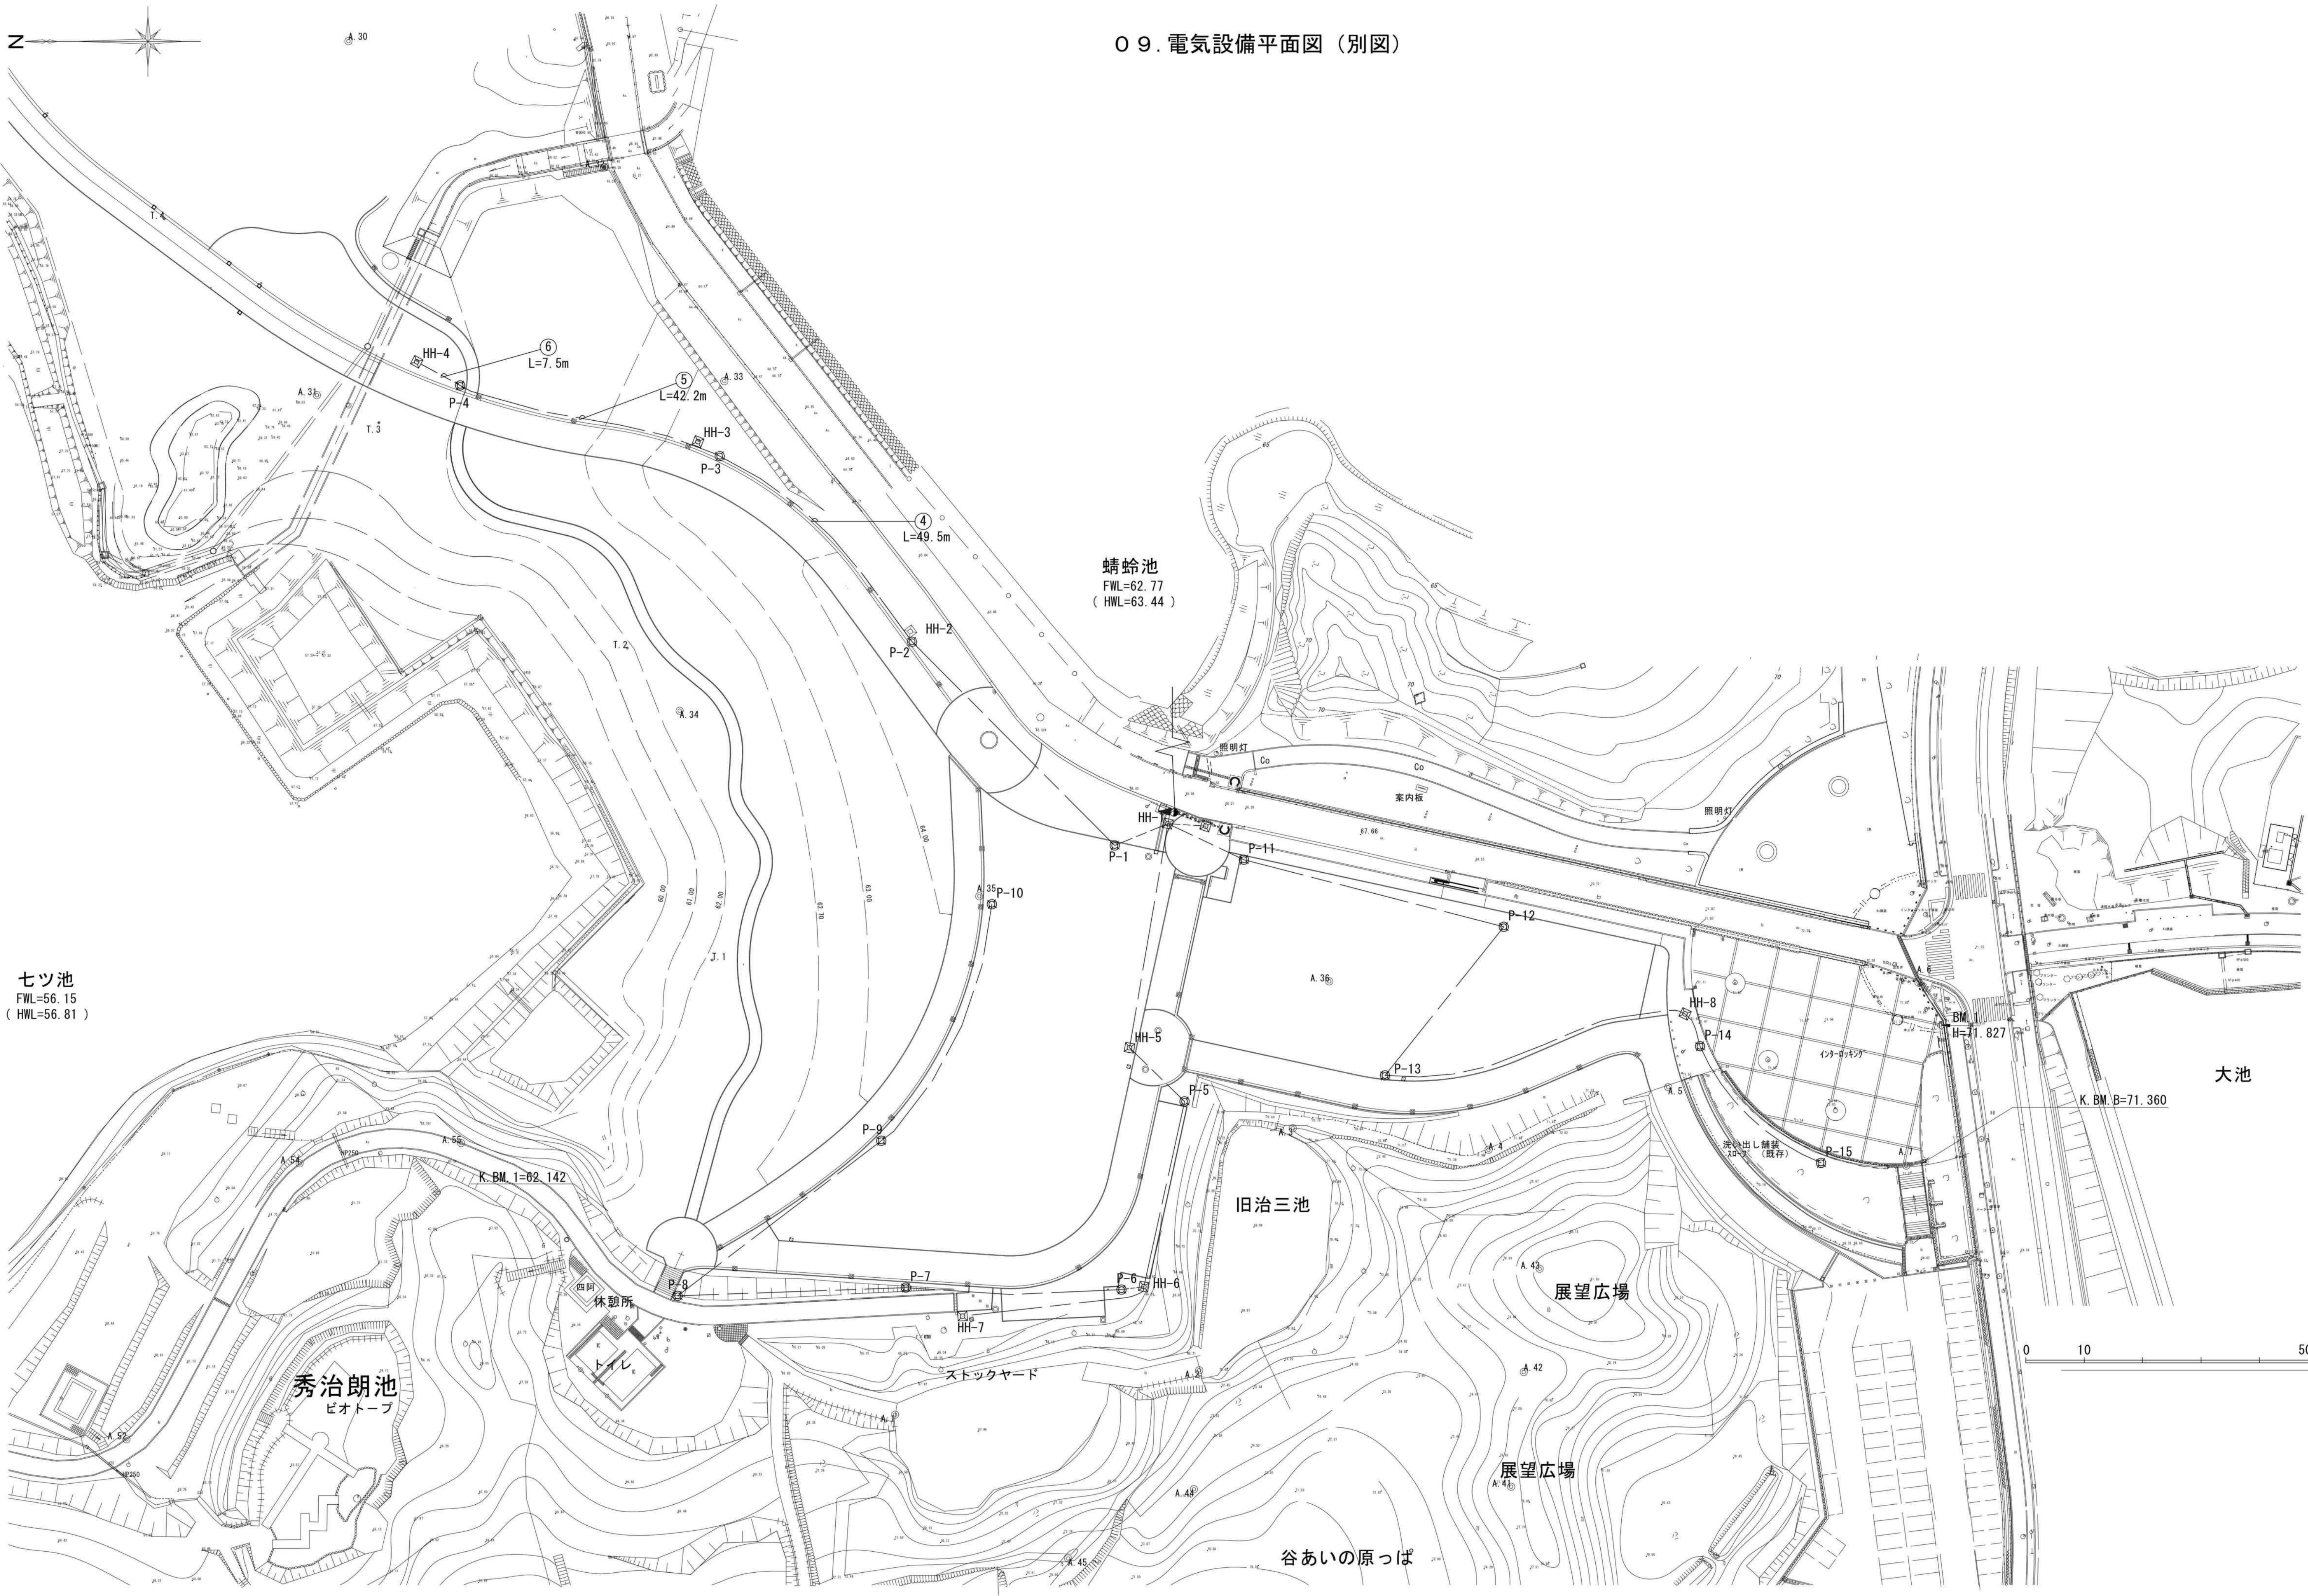

七ツ池
FWL=56.15
(HWL=56.81)

蜻蛉池
FWL=62.77
(HWL=63.44)

大池

K. BM. B=71.360

旧治三池

展望広場

展望広場

谷あいの原っぱ

秀治朗池
ピオトープ

休憩所
トイレ

ストックヤード

照明灯

照明灯


案内板

洗い出し舗装
207 (既存)

インターホン

0 10 50m


09. 電気設備平面図（別図）

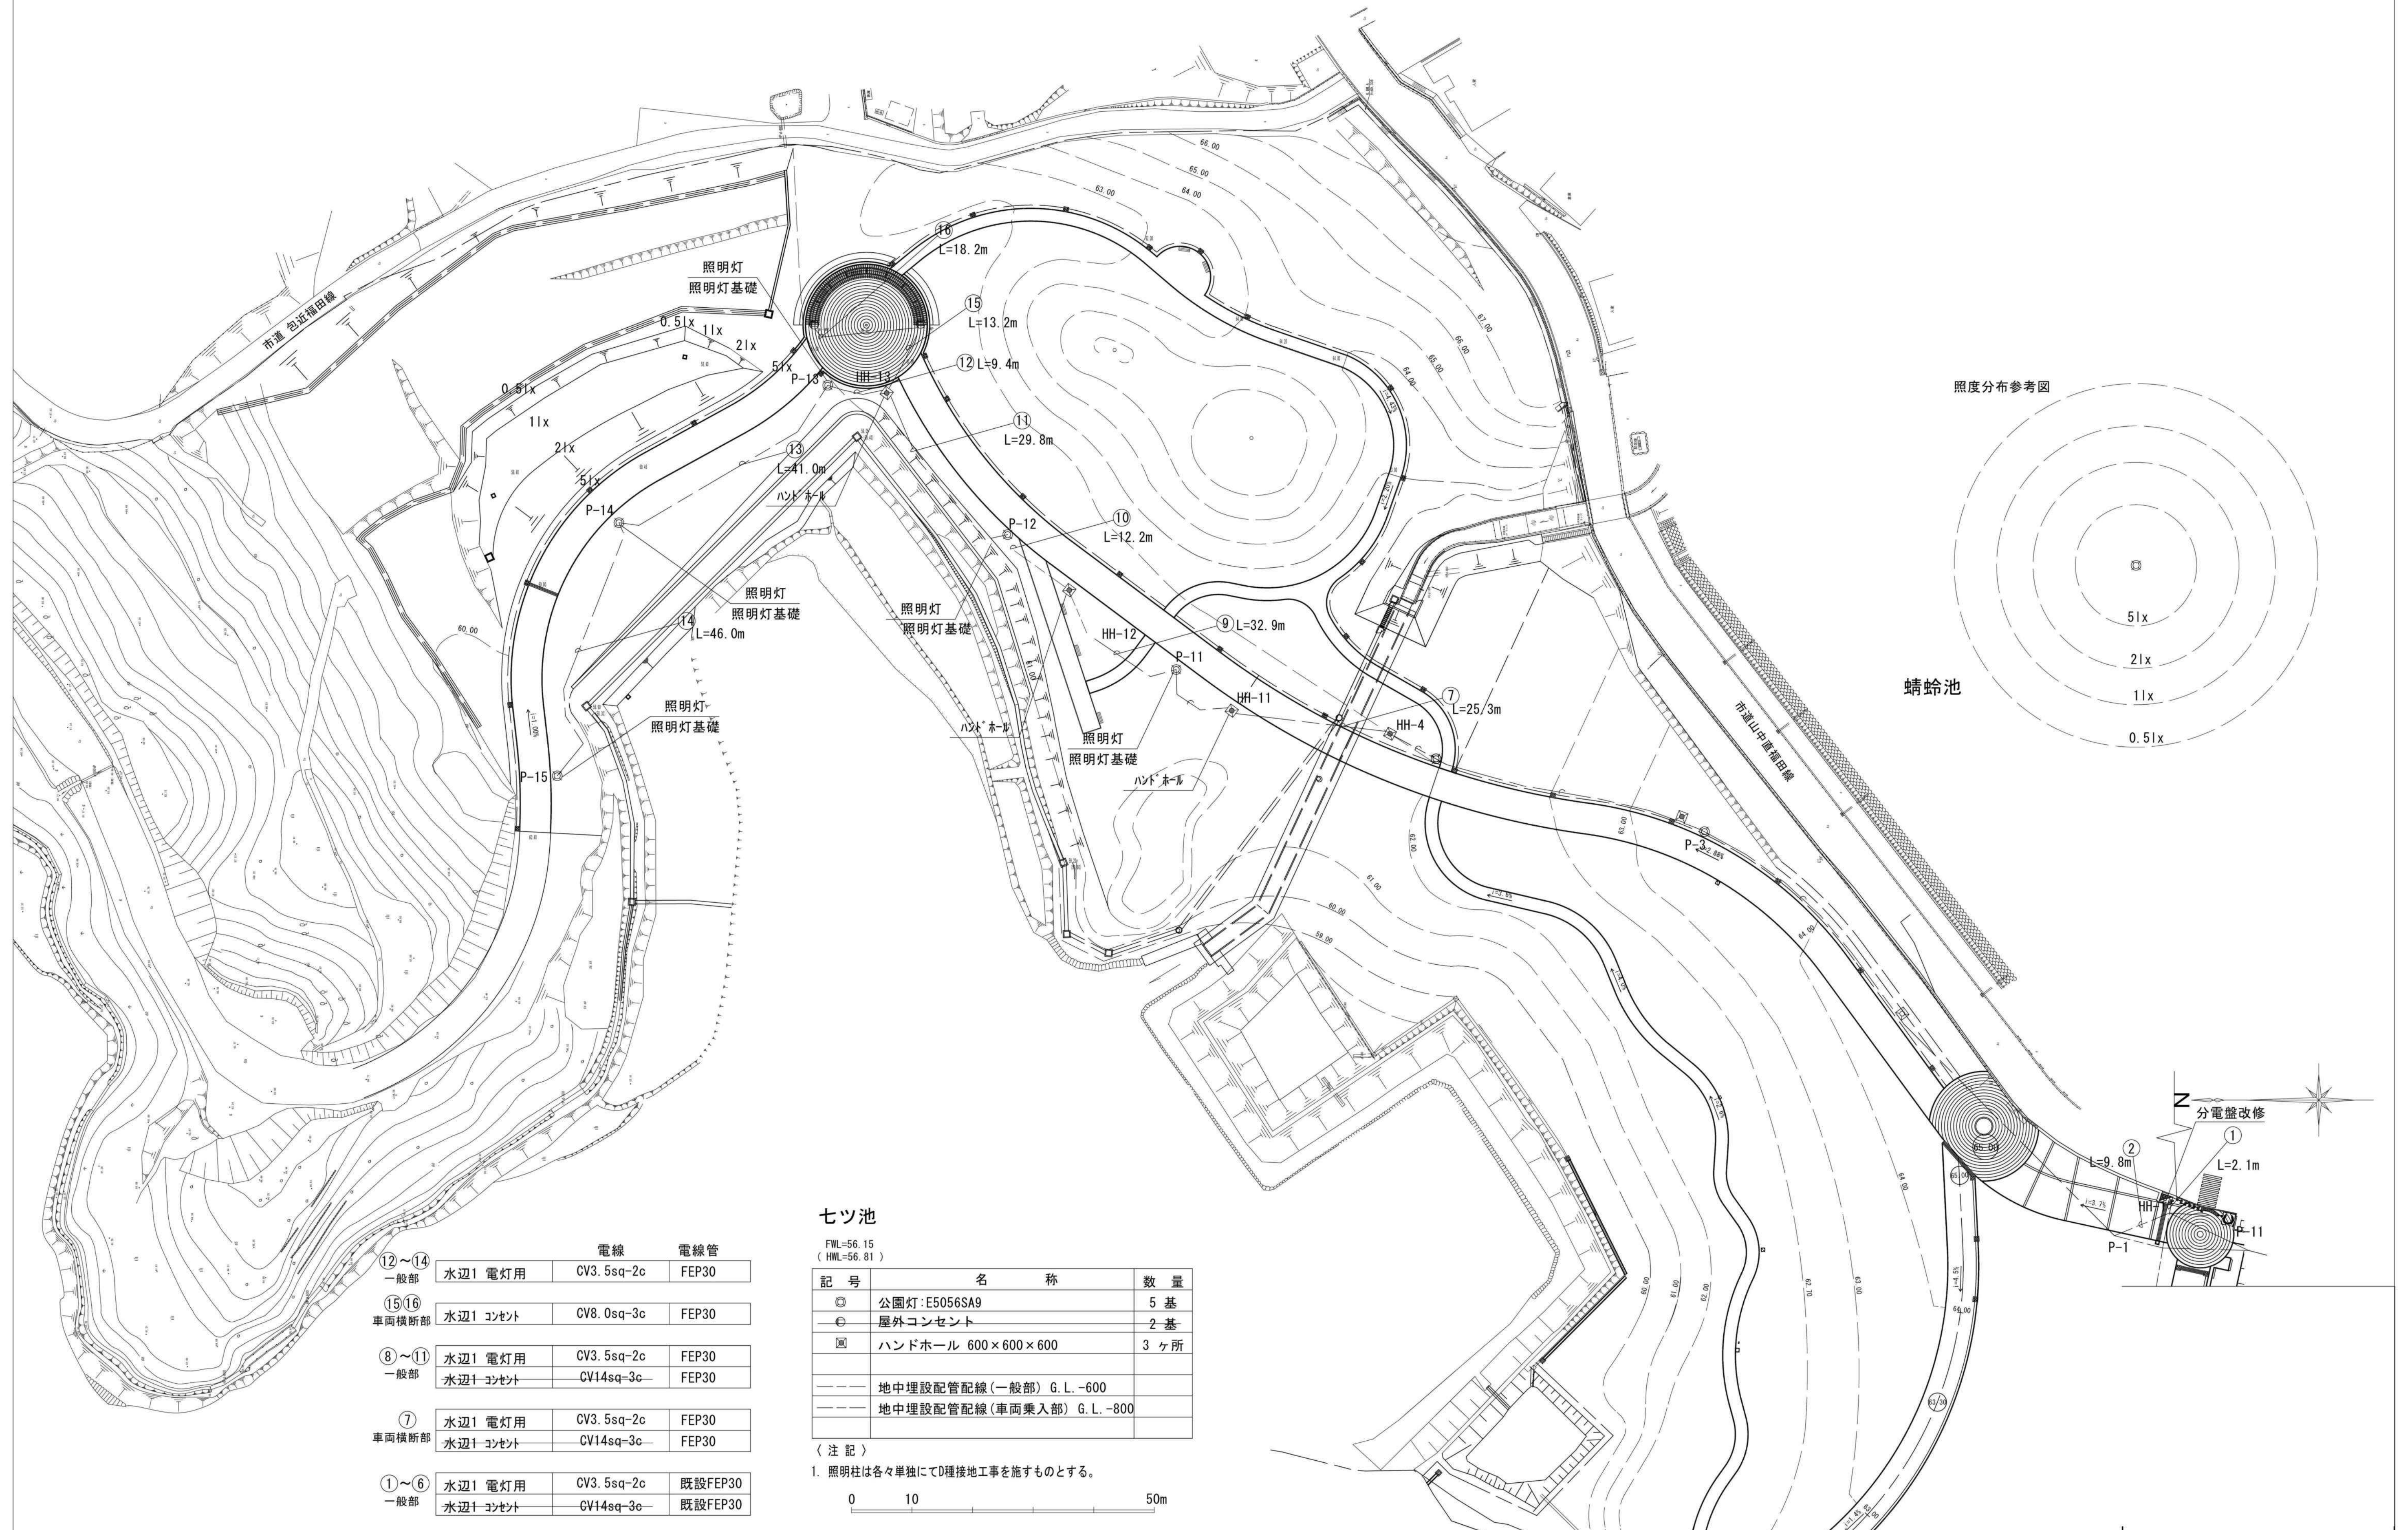


0 9 . 電 気 設 備 平 面 図 (別 図)

電気設備 数量集計表


工 種	種 別	凡 例	細 別	規 格	単 位	数 量	備 考
電気設備工	照明設備工		ハンドホールド	□600 H600	基	4	
			引込柱	H5500	基	1	
			分電盤	屋外共架型	面	1	
			照明灯-1	H6300 LED	基	2	
			照明灯-2	パナソニック式	基	5	
			屋外コンセント	15A 125V	基	2	
	電線管路工		電線管	FEPφ30	m	538.3	
			電線管	FEPφ50	m	400.5	
			電線	CV5.5-4c	m	365.5	
			電線	CV14-2c	m	204.8	

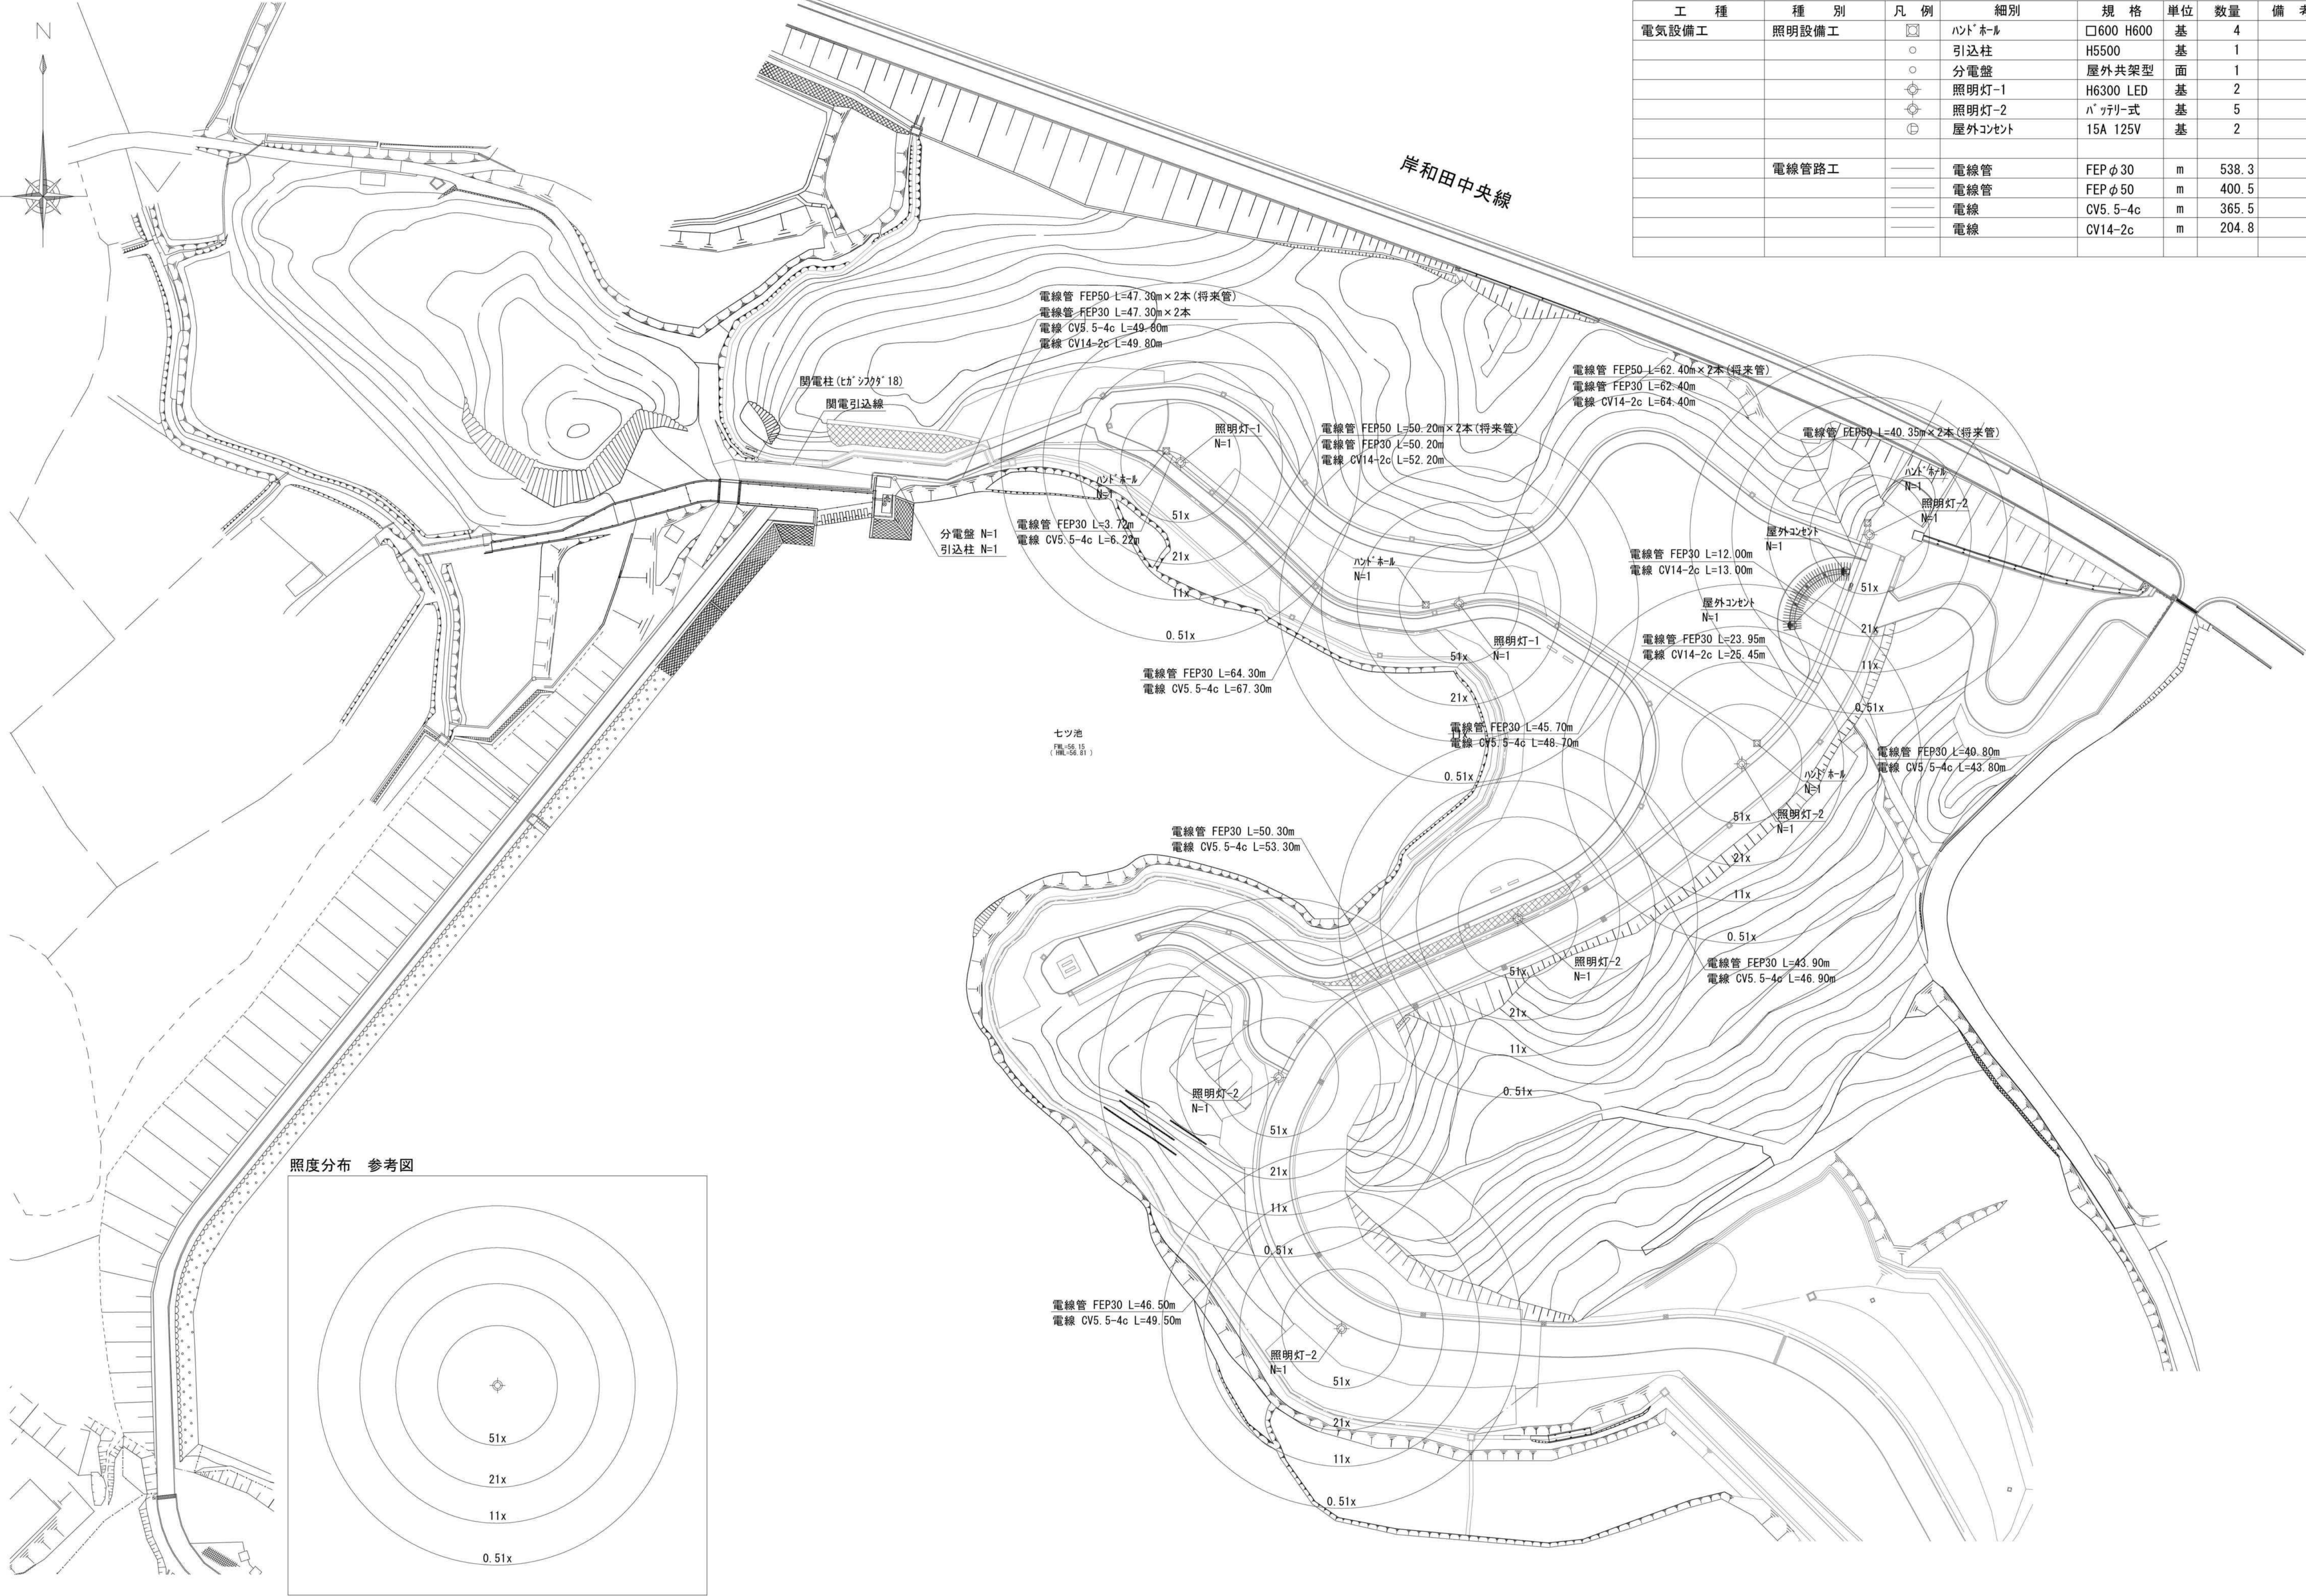


照度分布 参考図

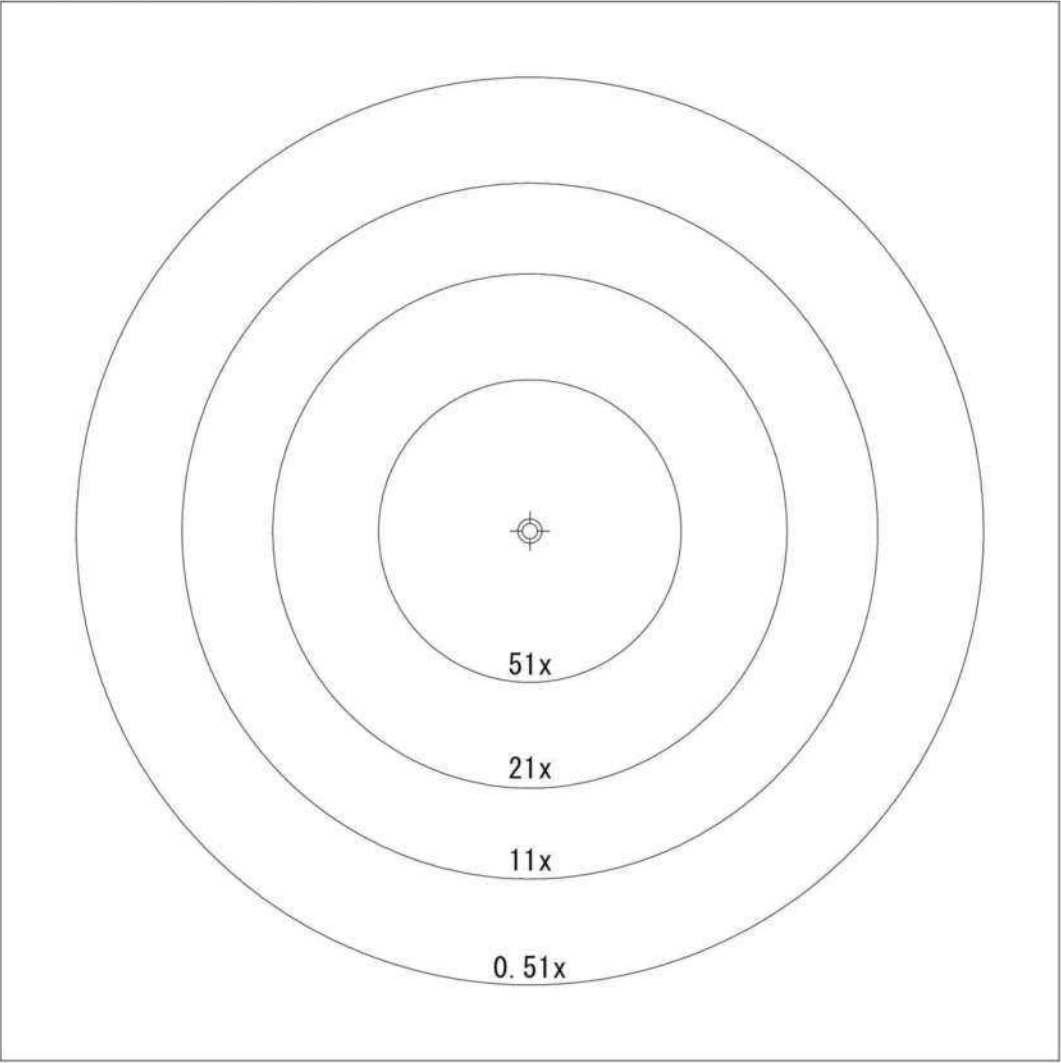


10. 上水設備平面図

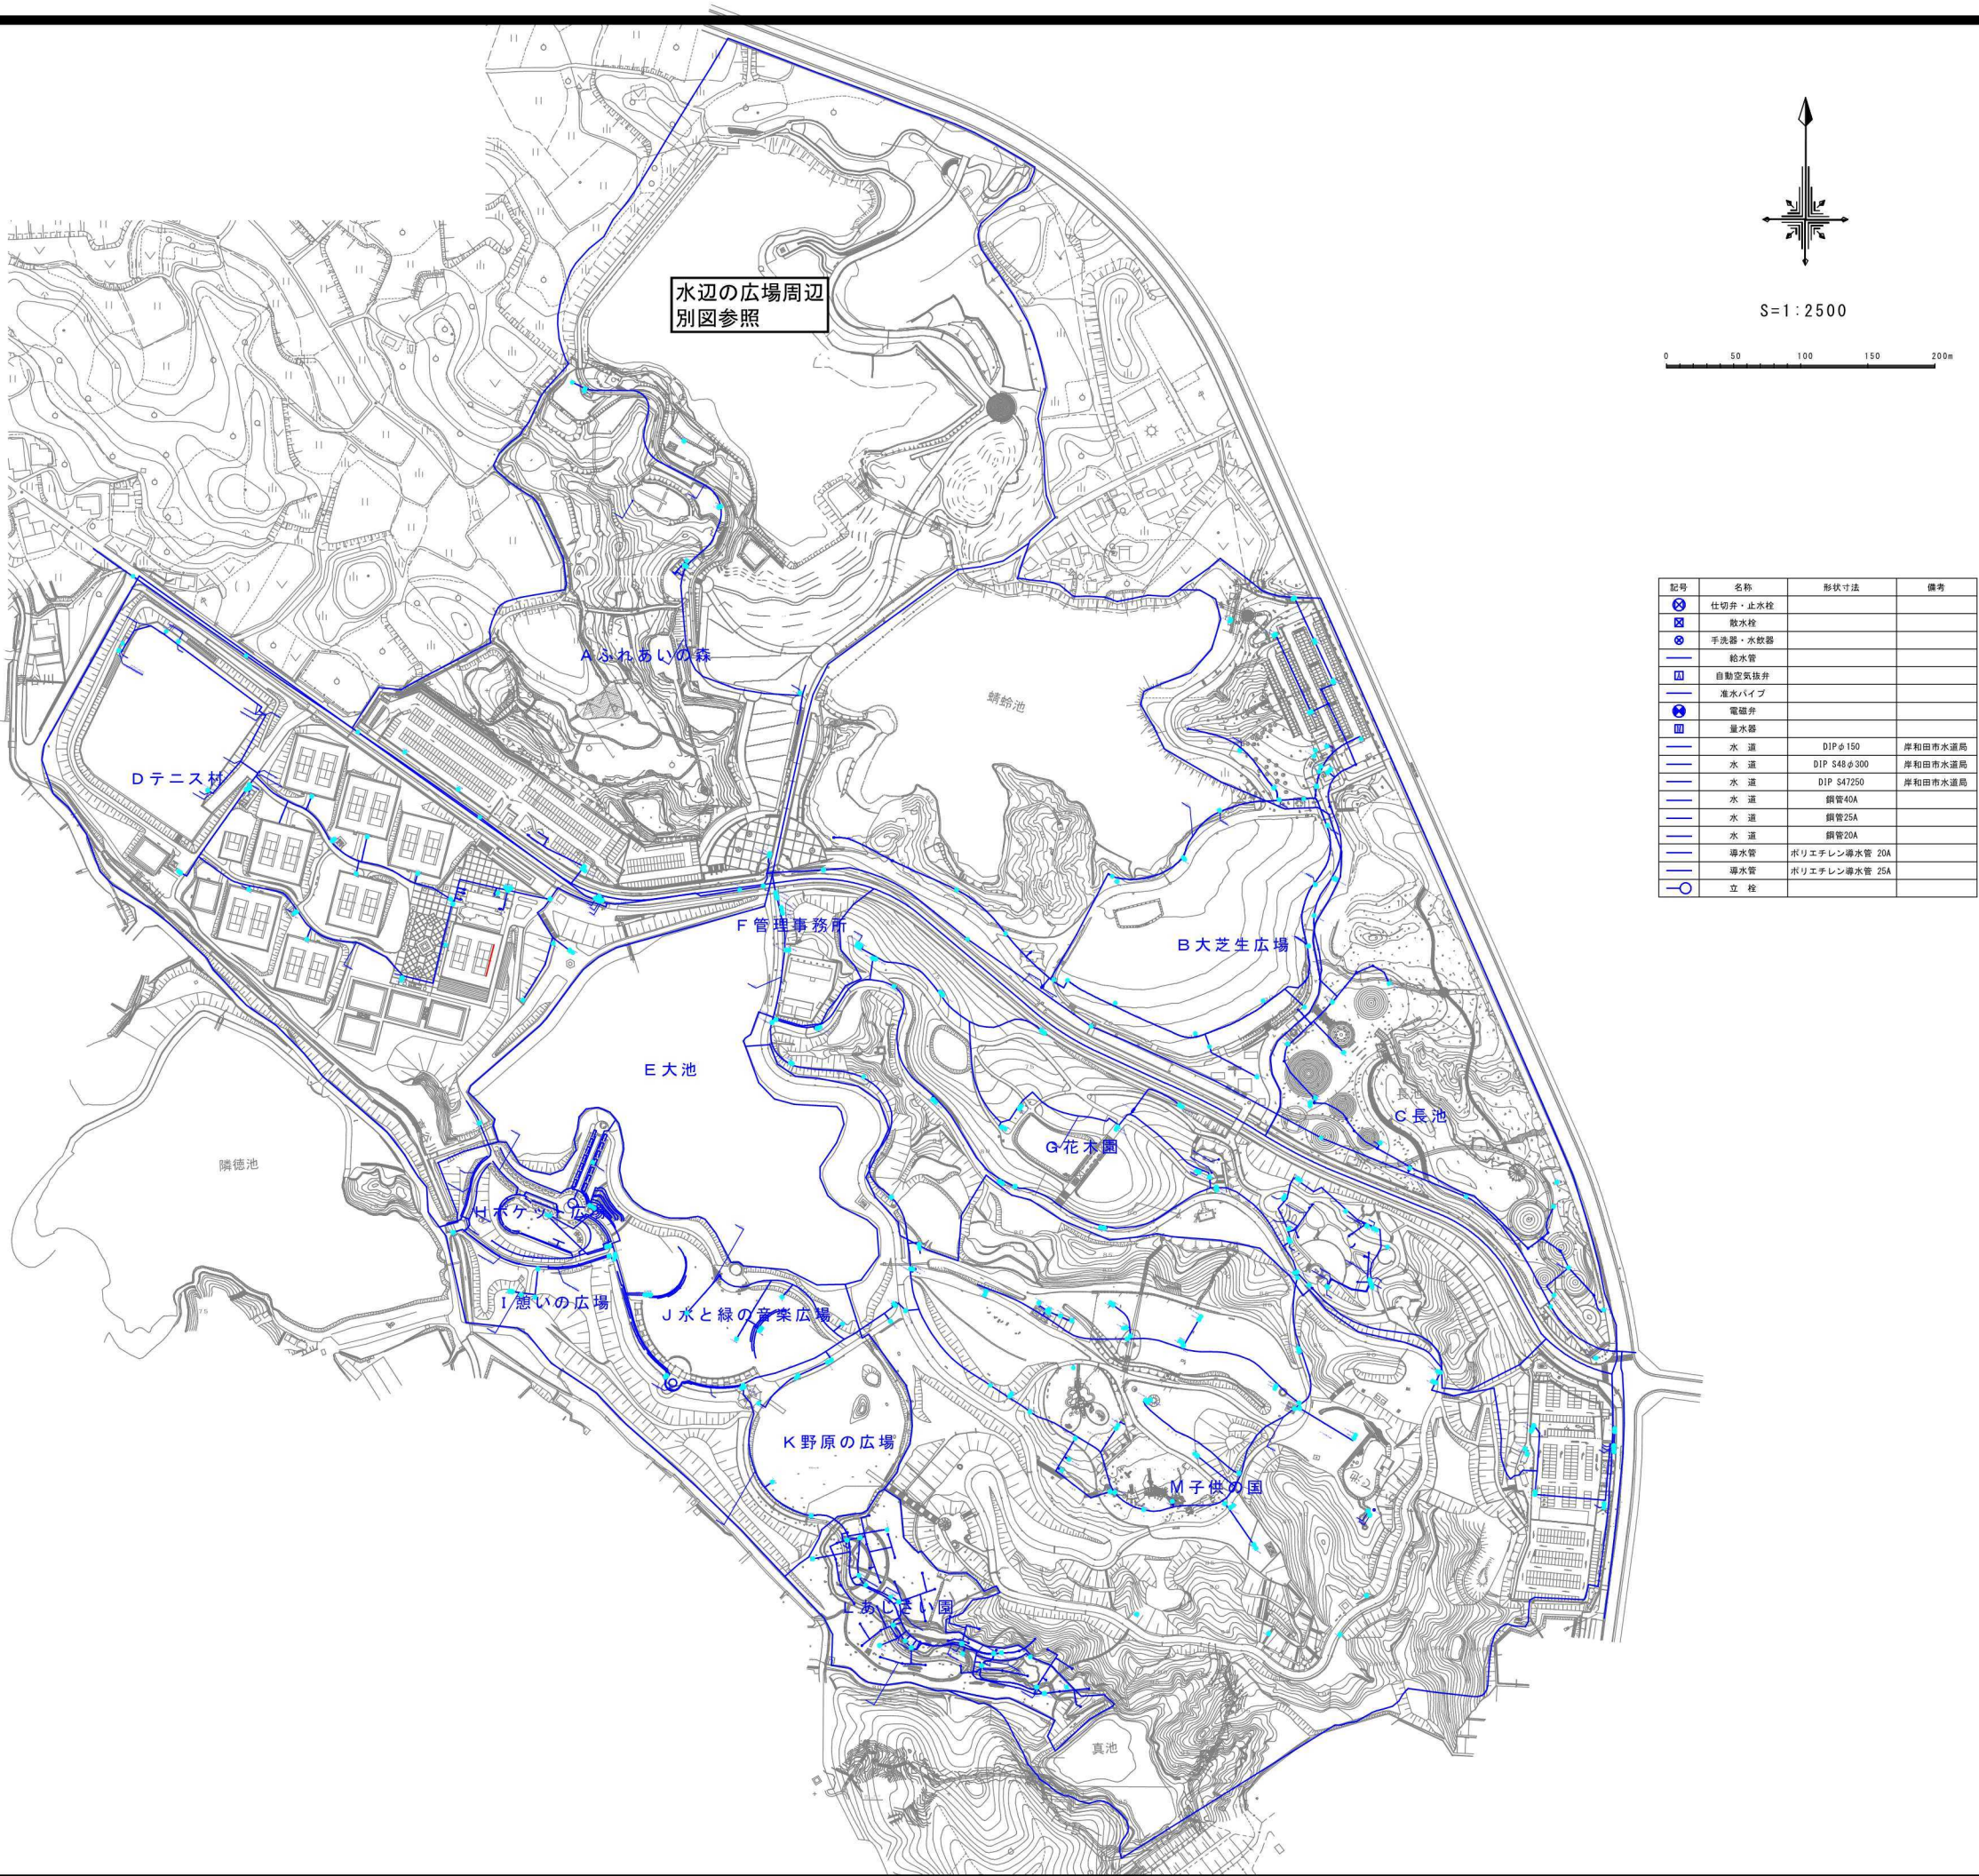


10.上水設備平面図(別図)

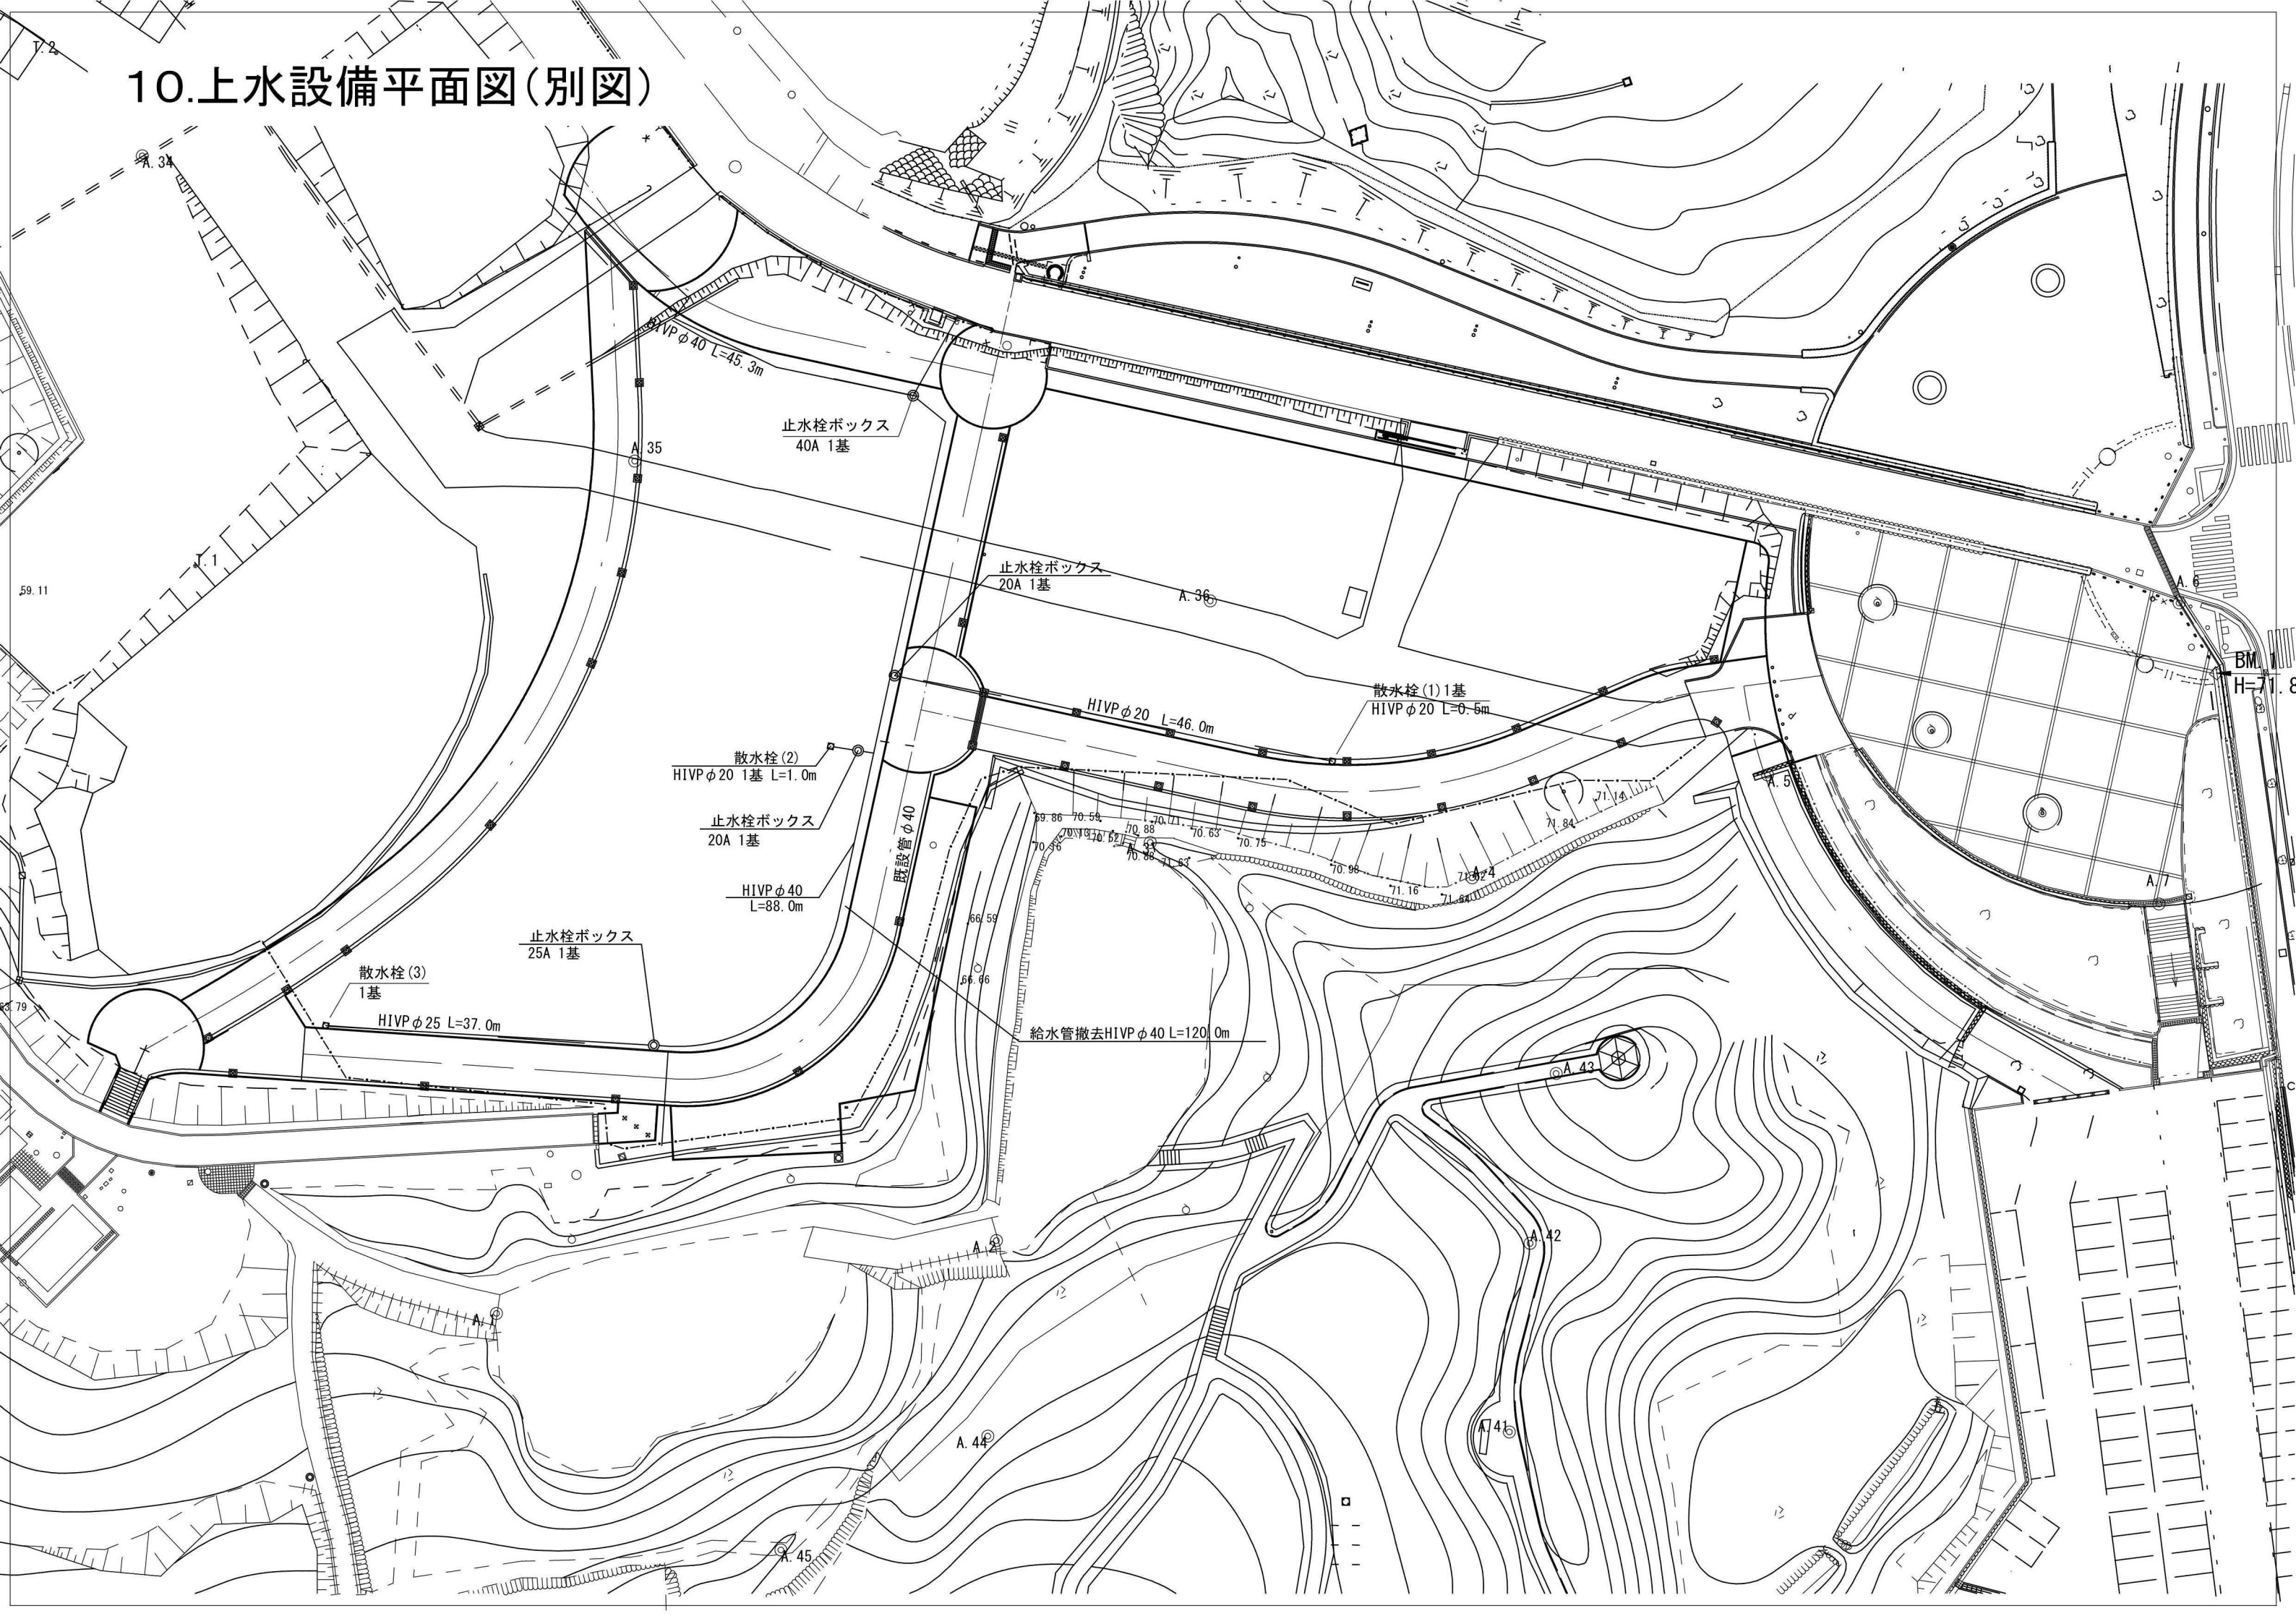

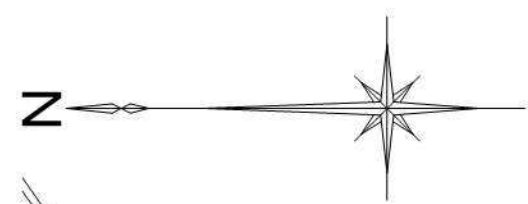

30

10.上水設備平面図(別図)

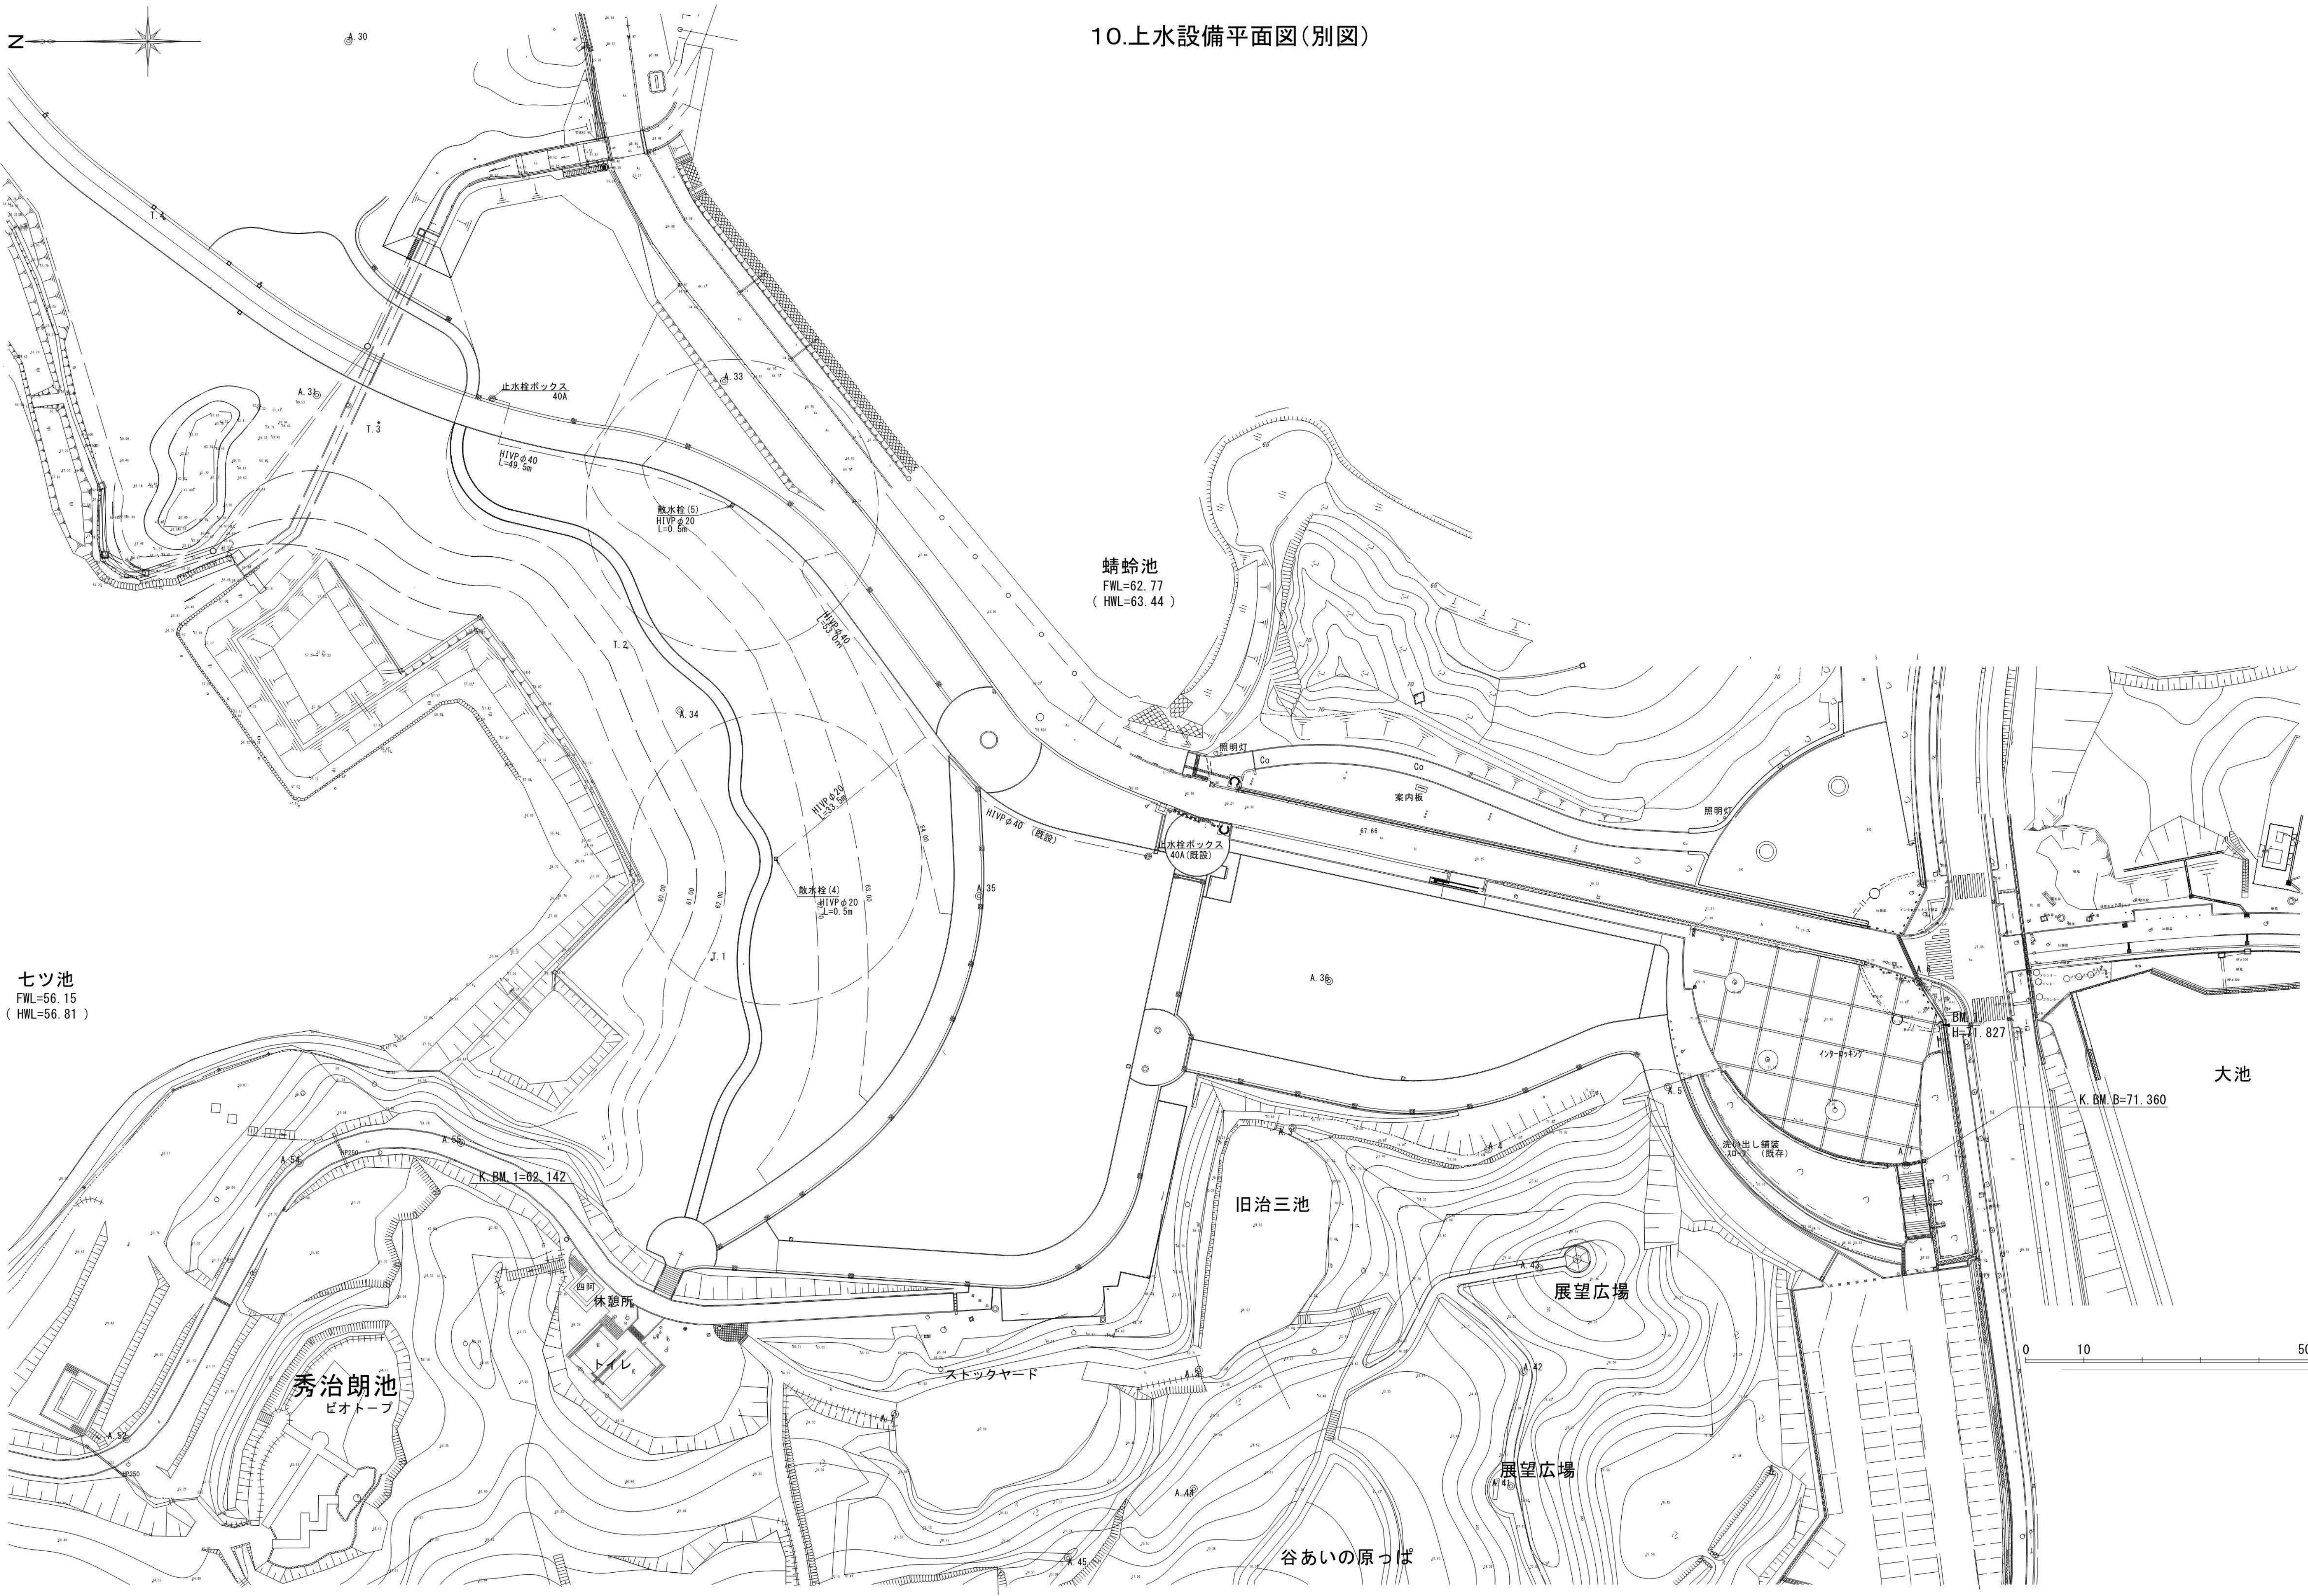

七ツ池
FWL=56.15
(HWL=56.81)

蜻蛉池
FWL=62.77
(HWL=63.44)

大池

K. BM. B=71.360

0 10 50m

秀治朗池
ビオトープ

休憩所
トイレ

ストックヤード


旧治三池

展望広場


展望広場

谷あいの原っぱ


10.上水設備平面図(別図)

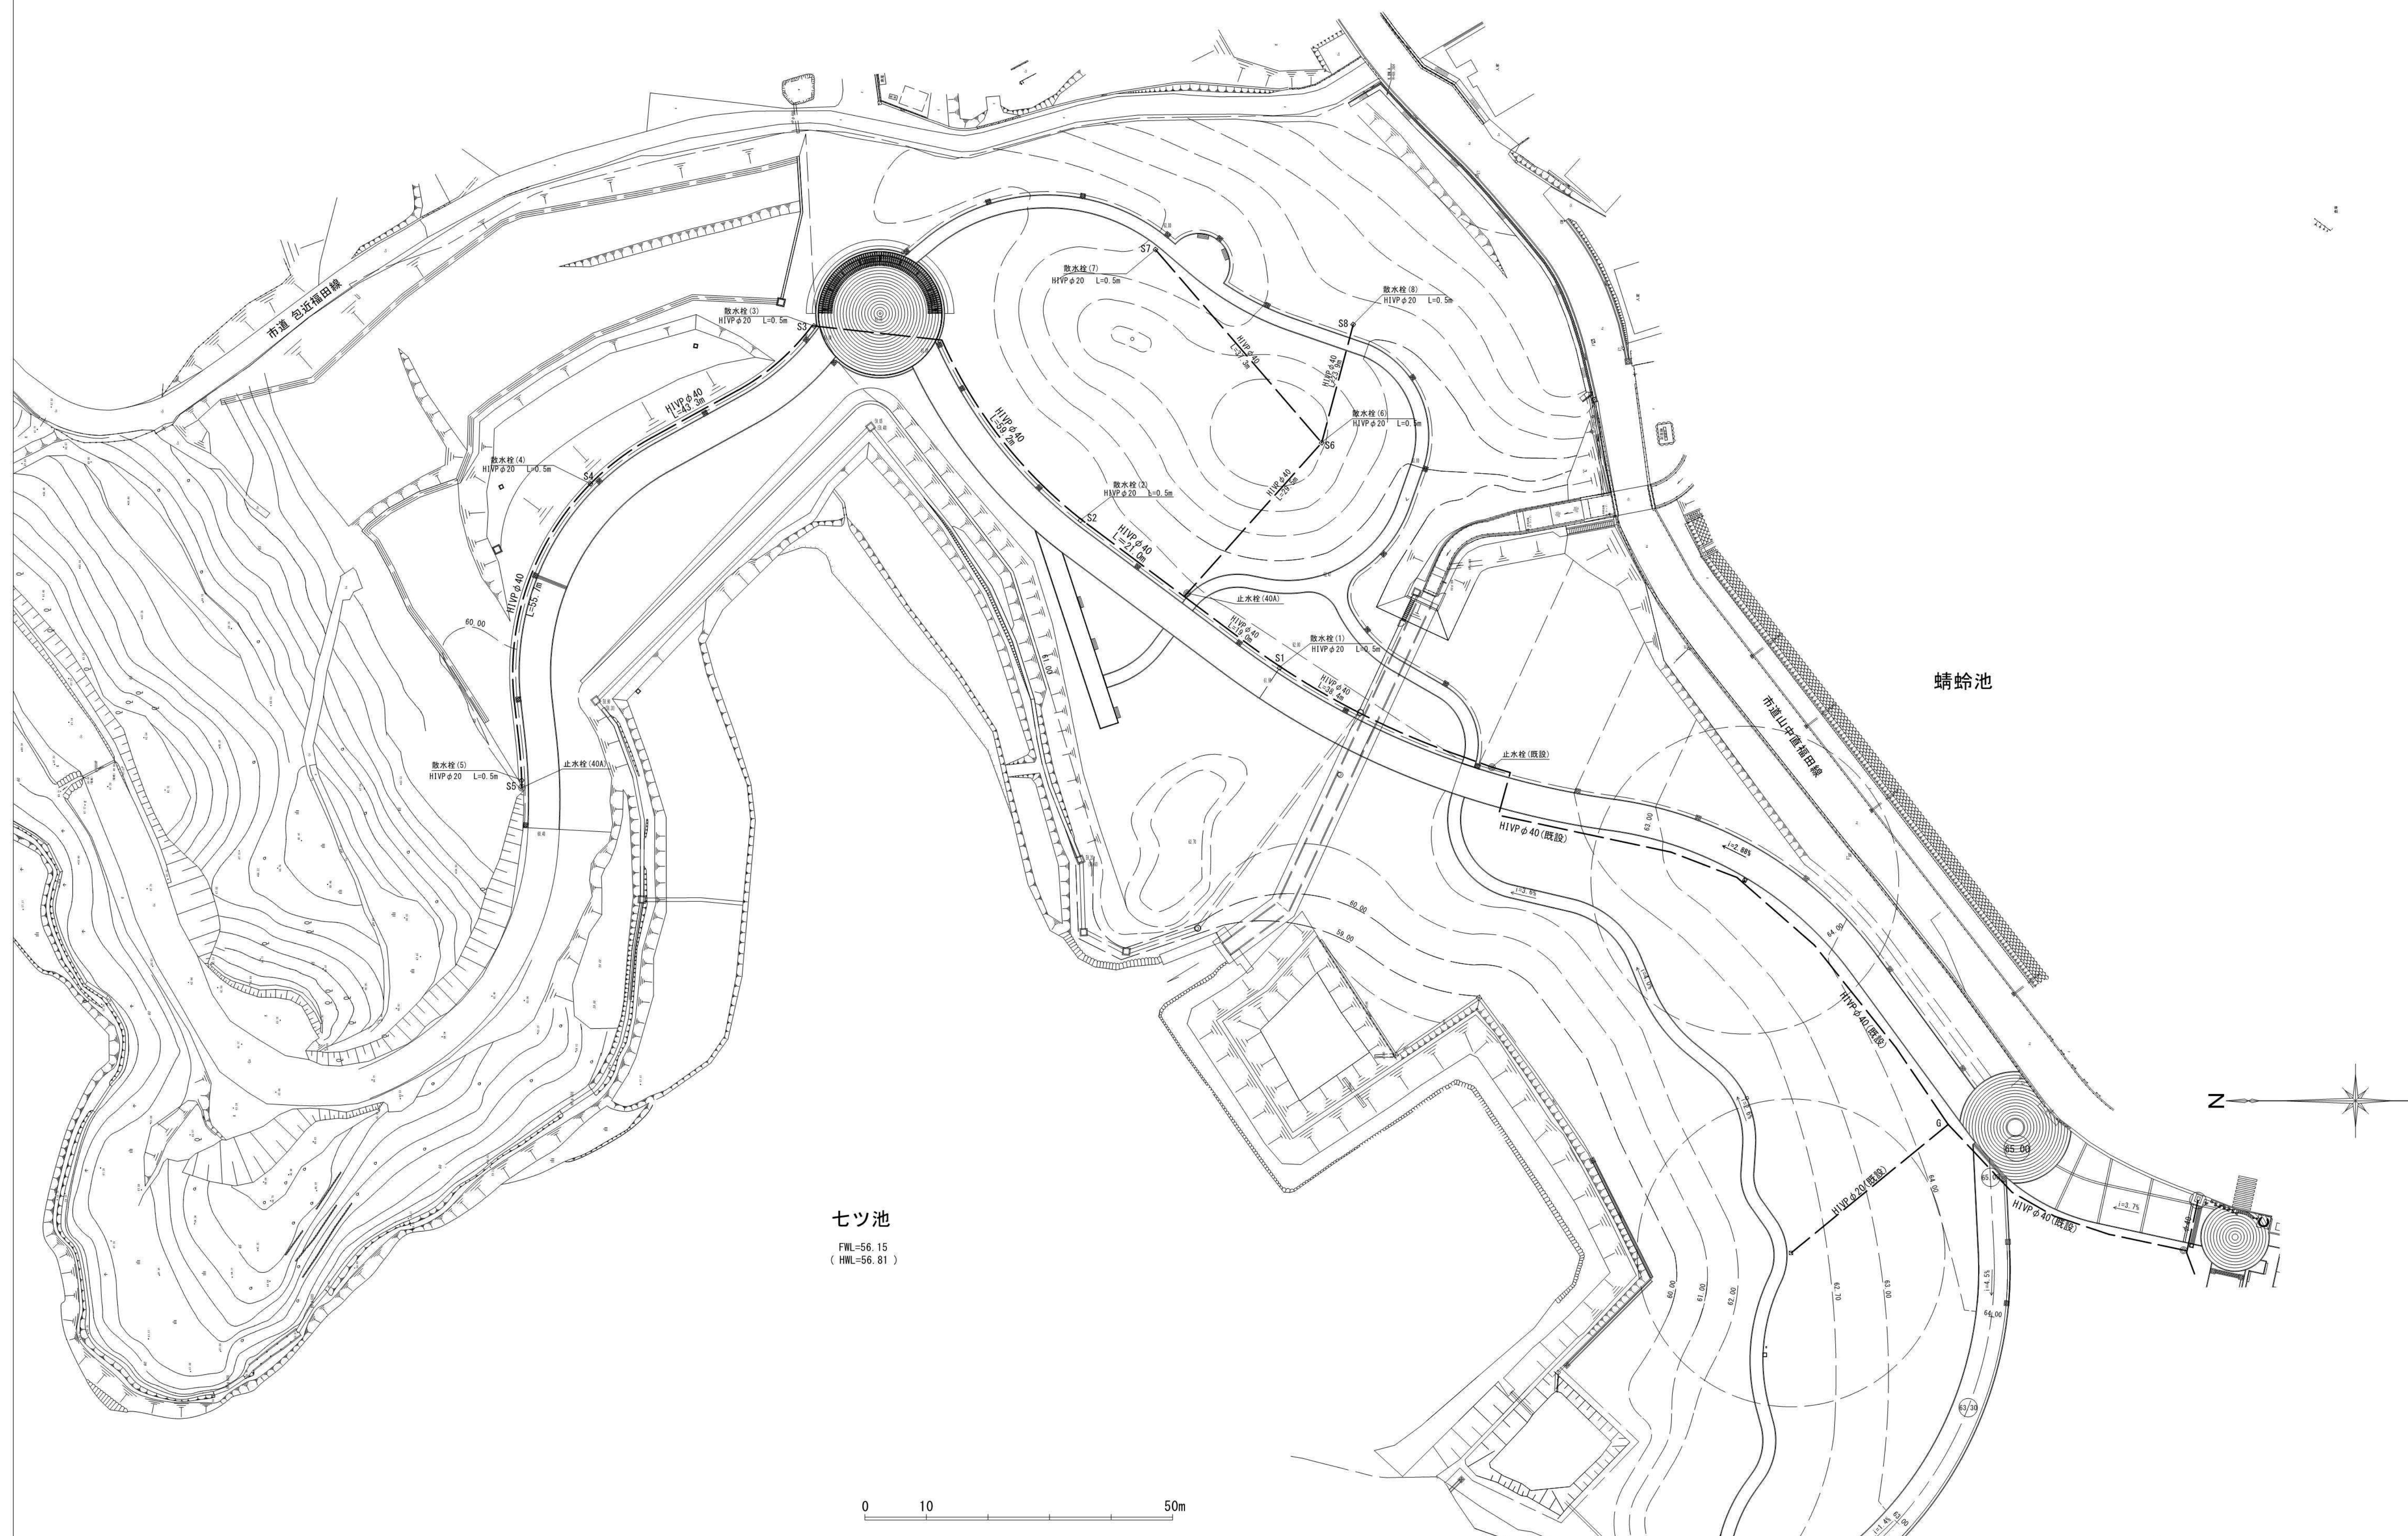


1 1 . 下水設備平面図 (雨水)

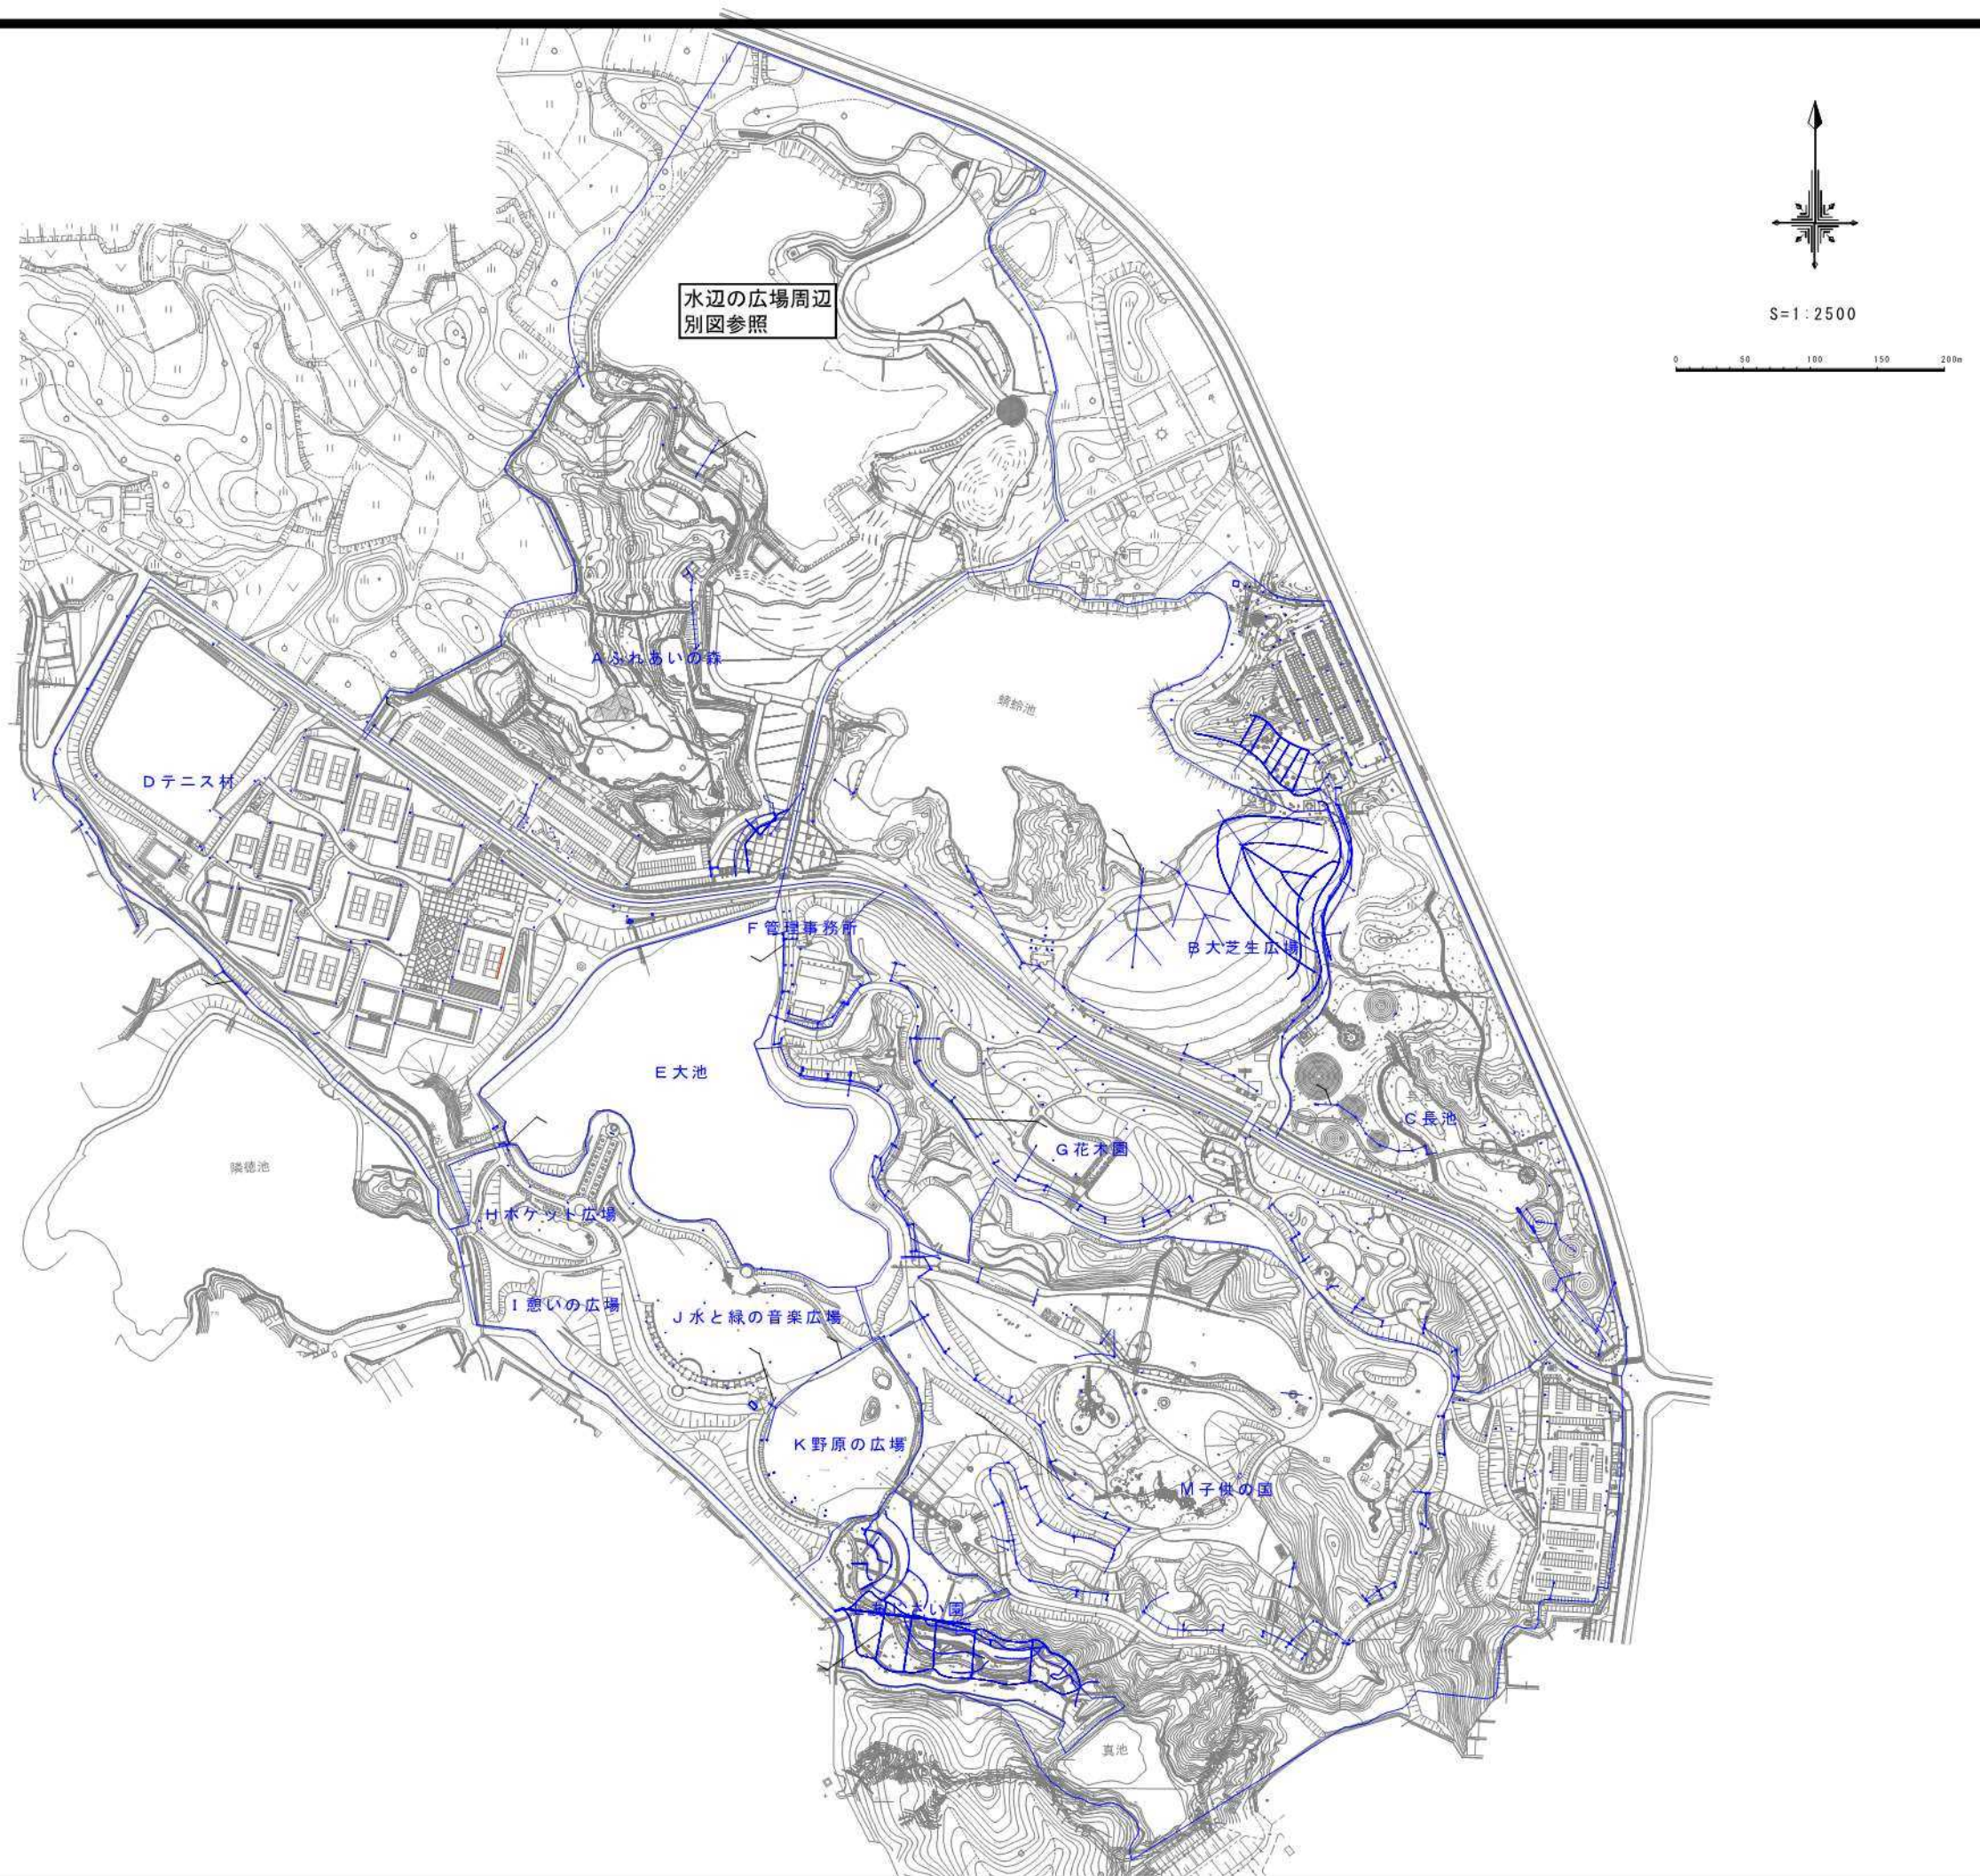


11.下水設備平面図(雨水)(別図)

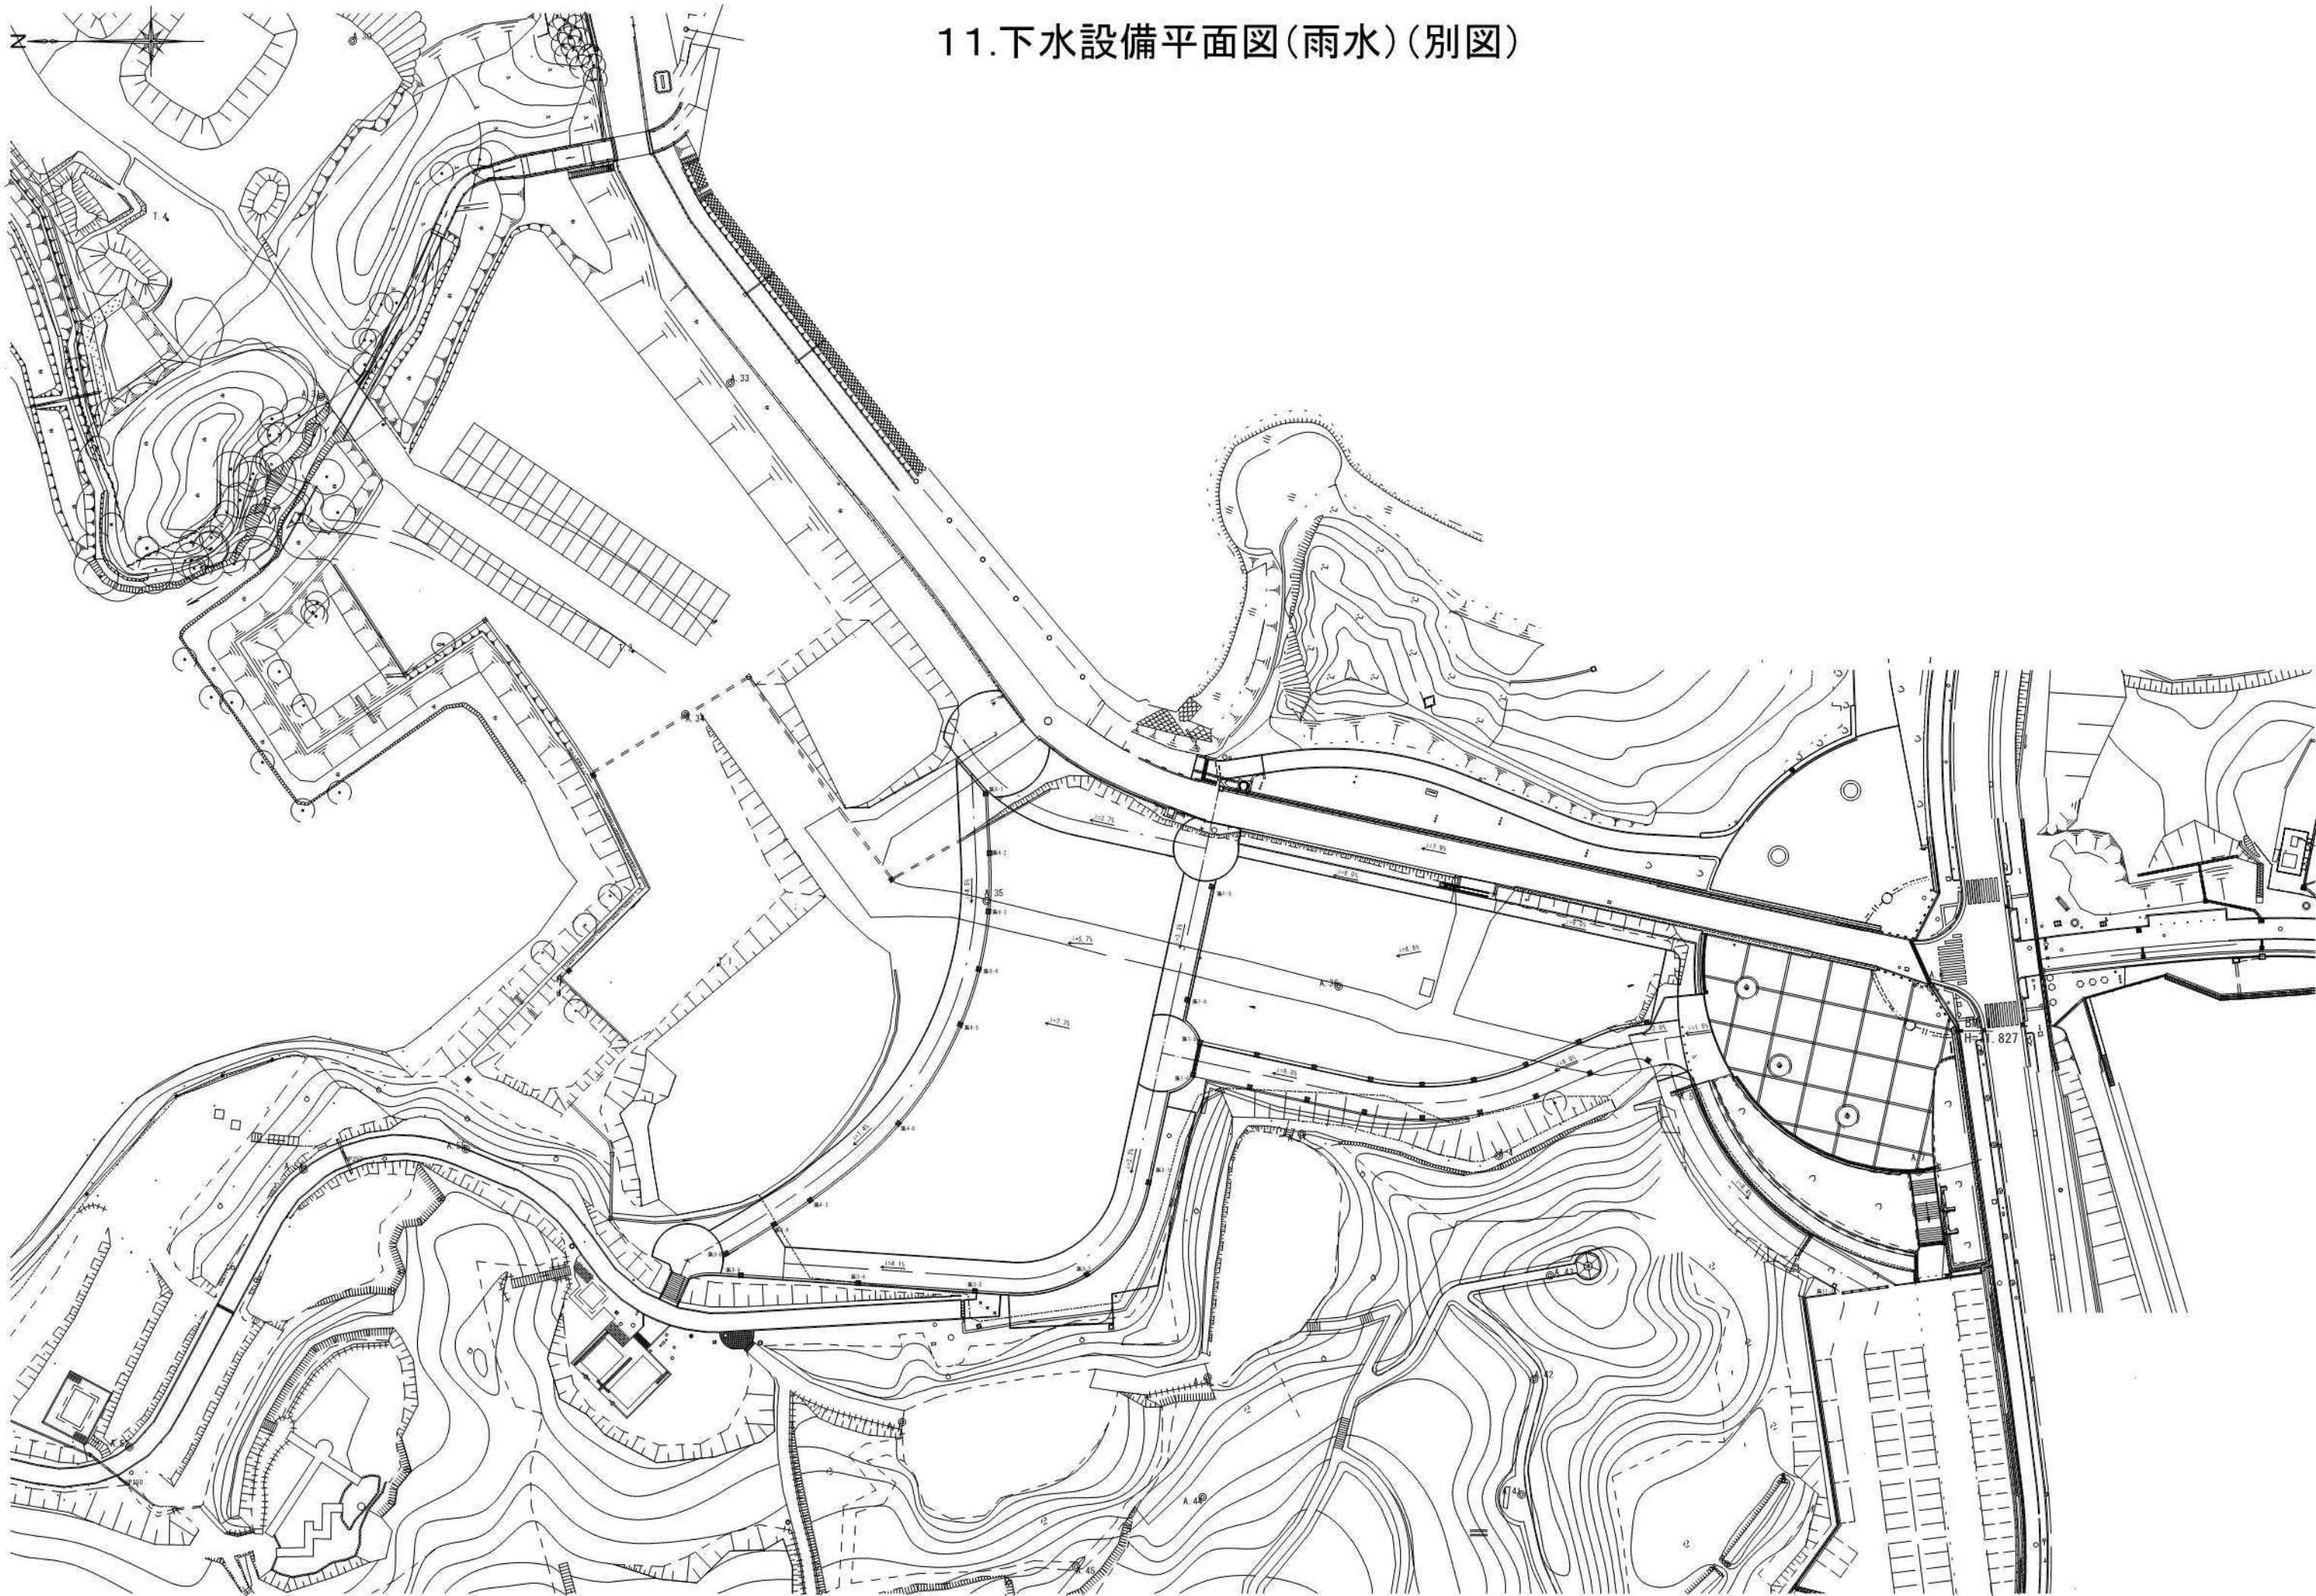

11.下水設備平面図(雨水)(別図)

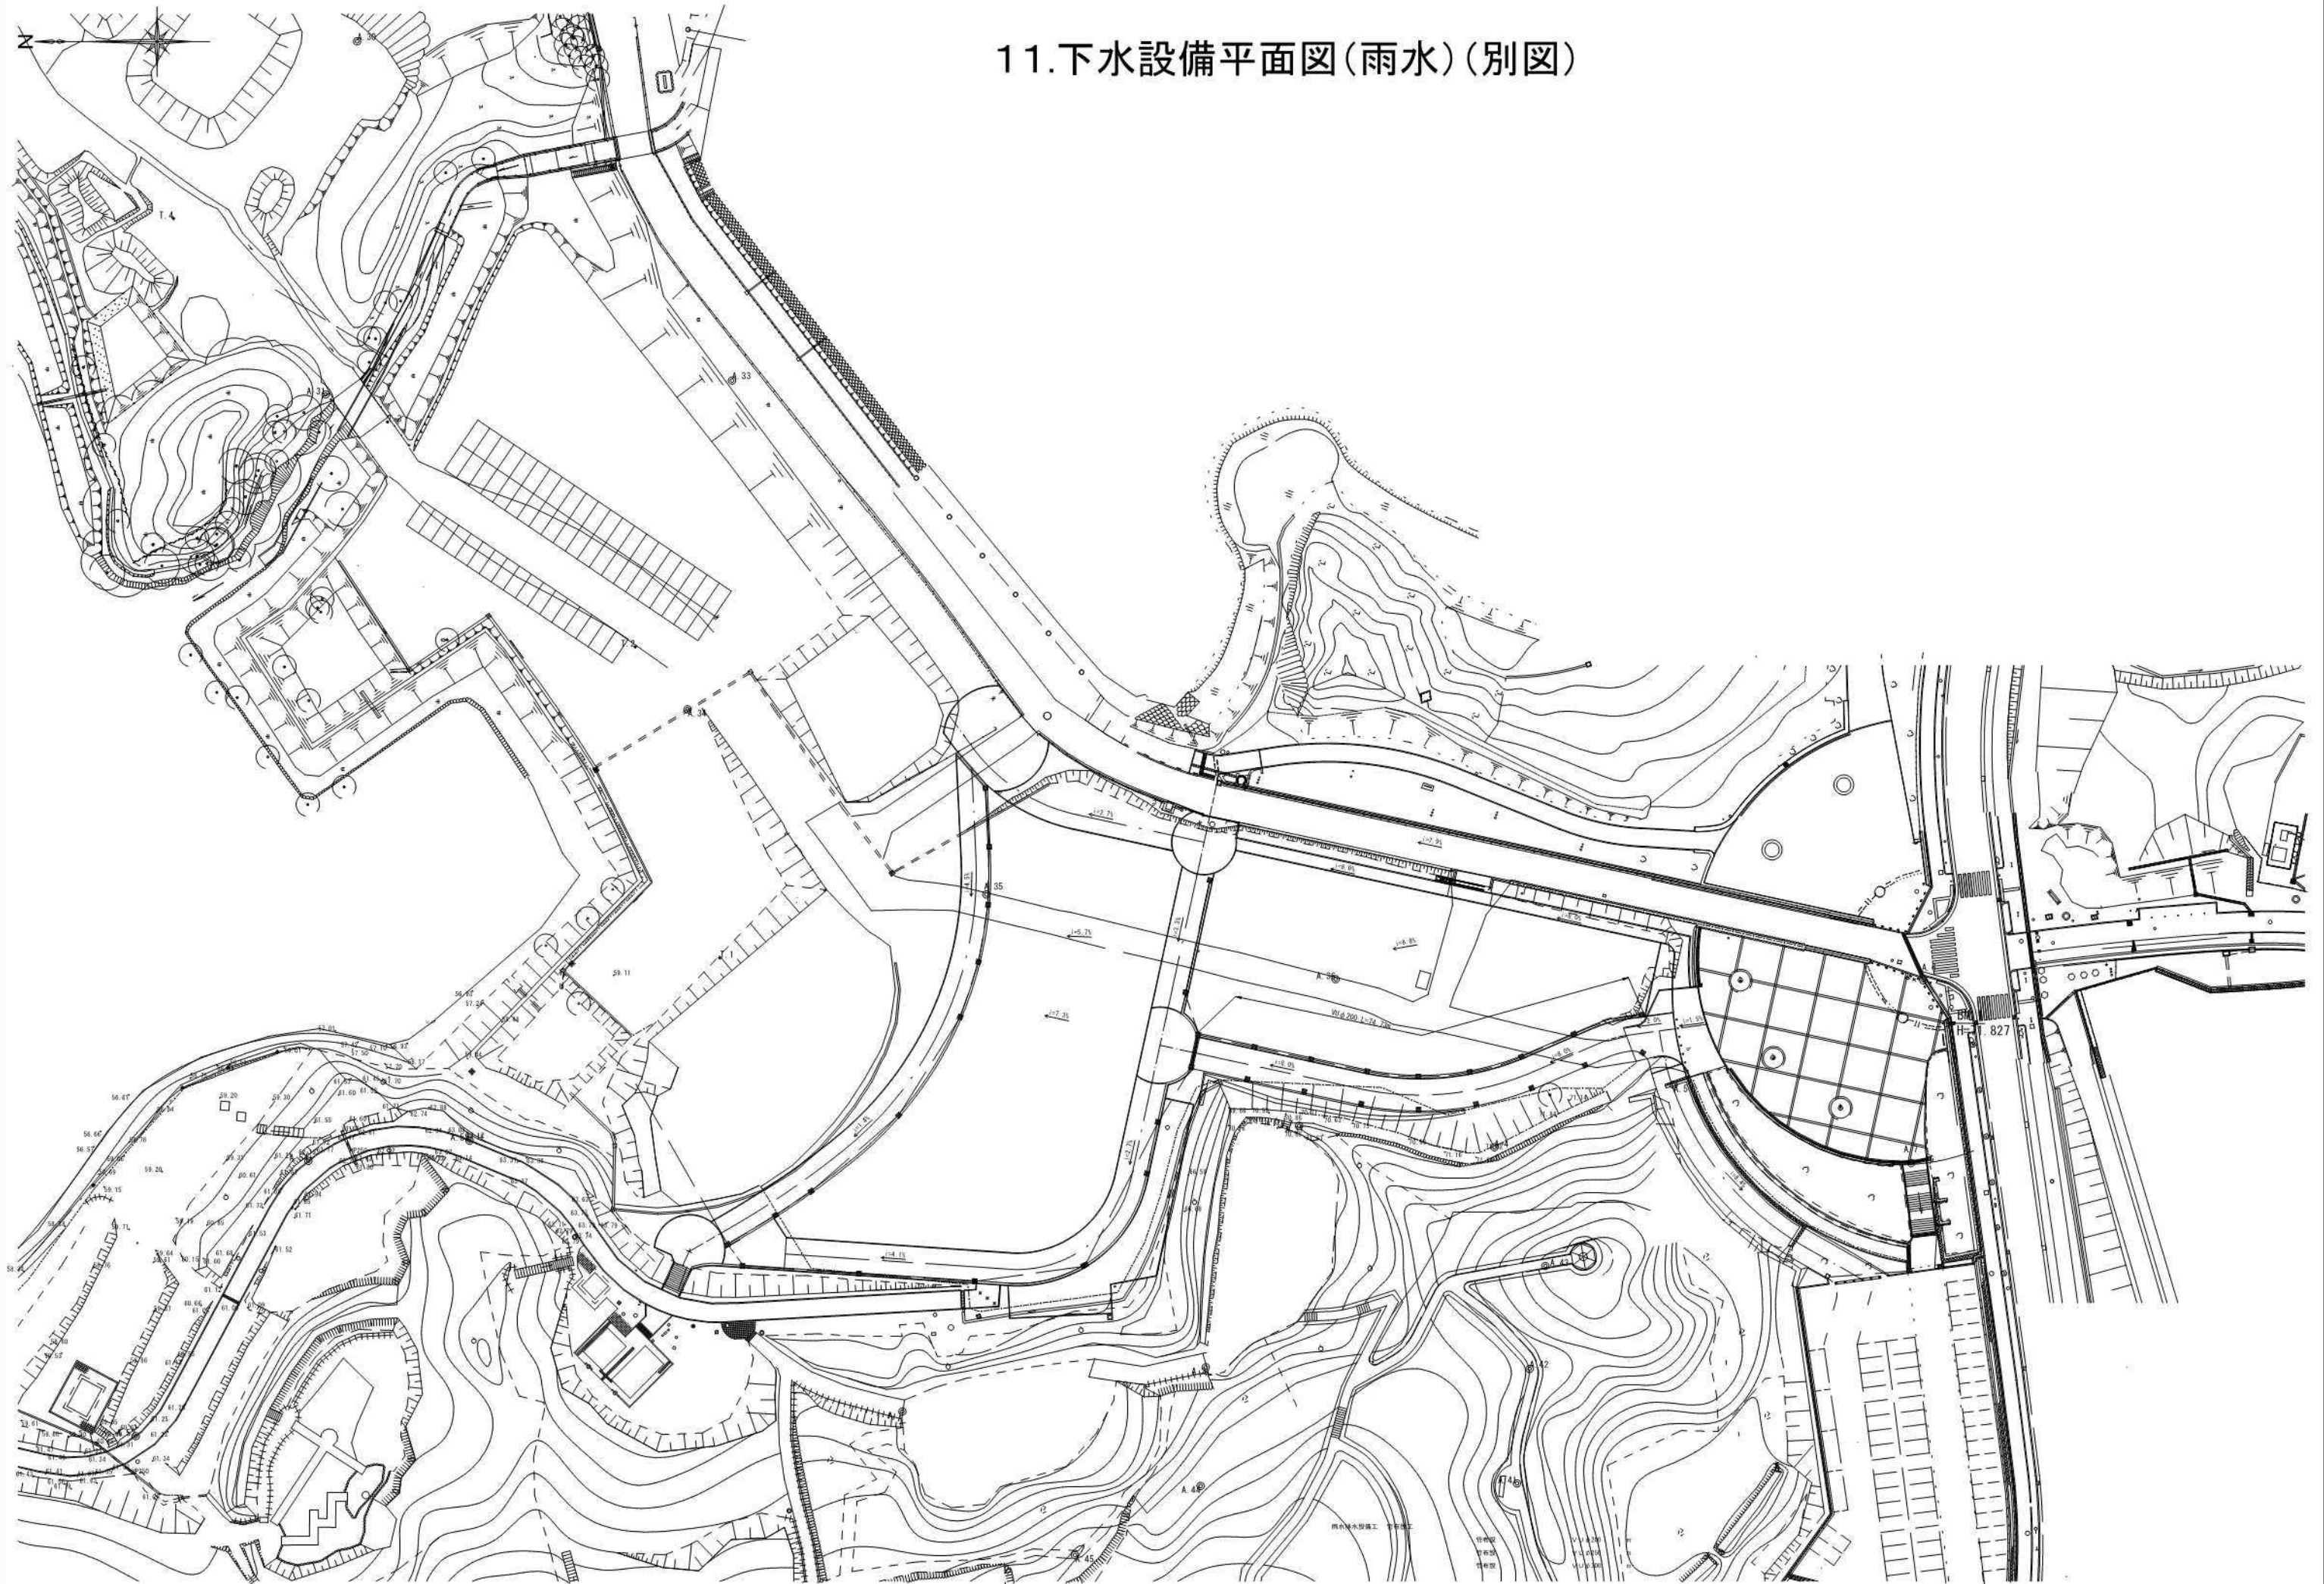

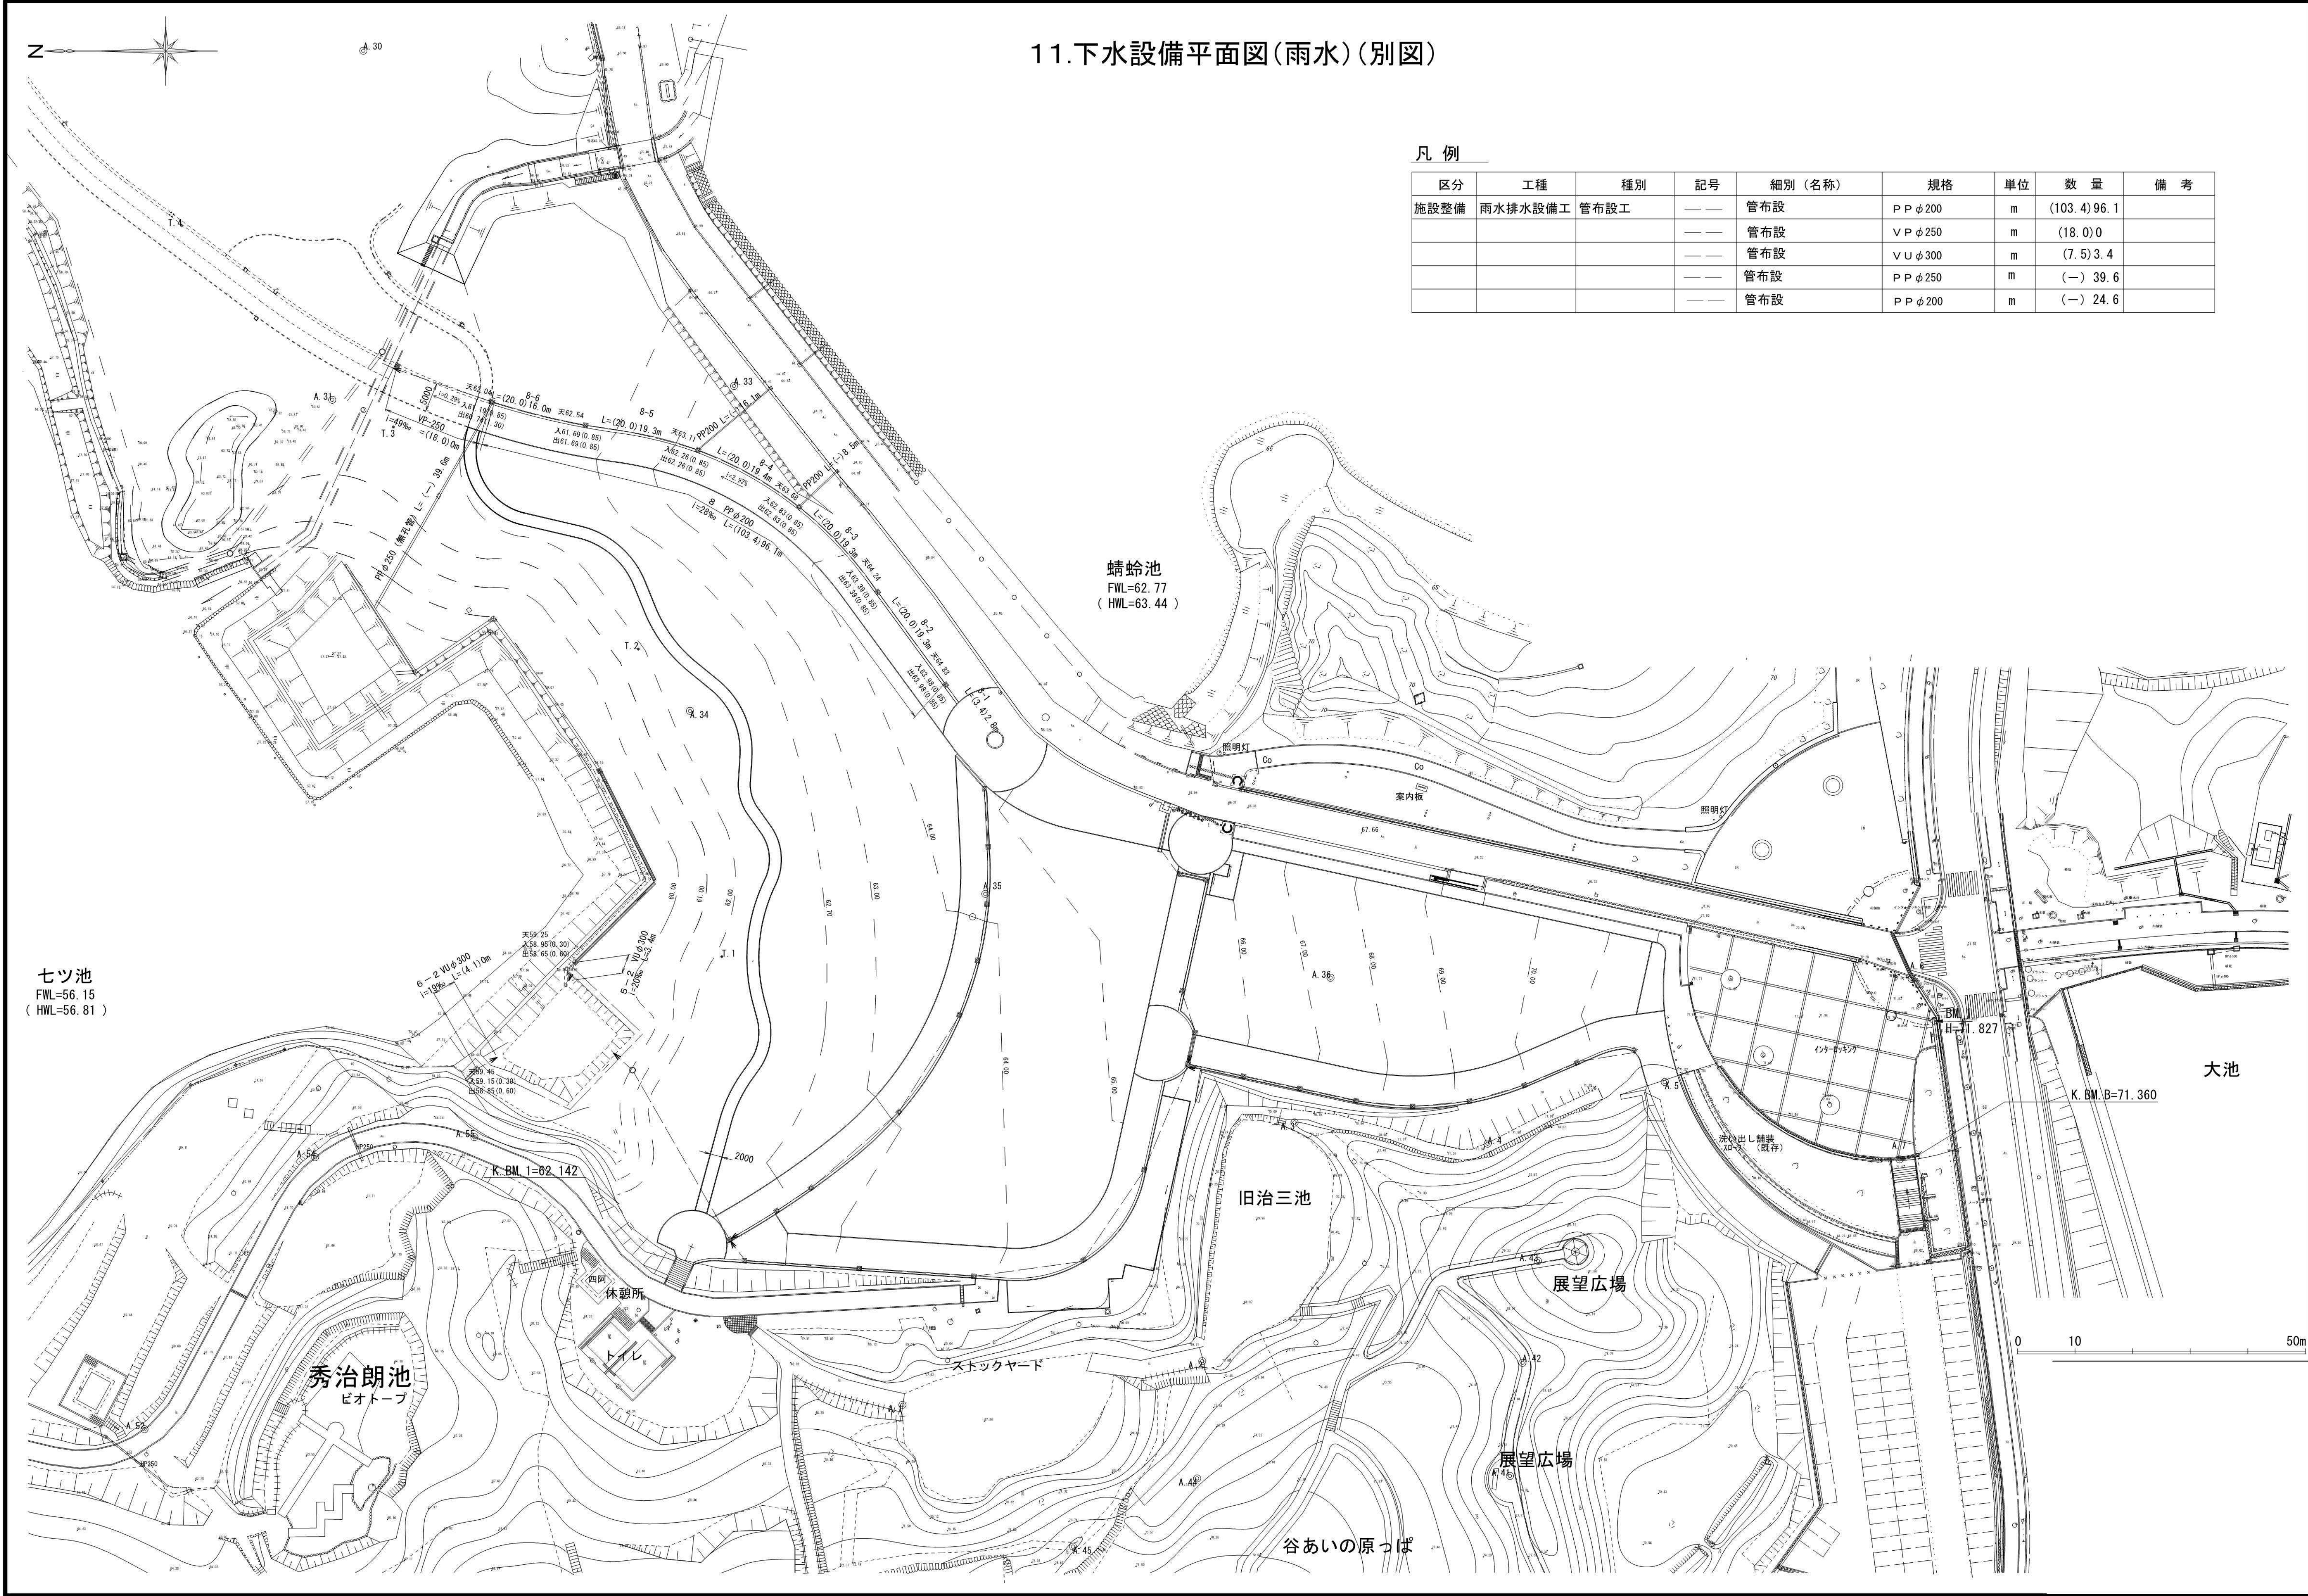


11. 下水設備平面図(雨水)(別図)


凡例

区分	工種	種別	記号	細別 (名称)	規格	単位	数 量	備 考
施設整備	雨水排水設備工	管布設工	—	管布設	PPφ200	m	(103.4)96.1	
			—	管布設	VPφ250	m	(18.0)0	
			—	管布設	VUφ300	m	(7.5)3.4	
			—	管布設	PPφ250	m	(—)39.6	
			—	管布設	PPφ200	m	(—)24.6	


11.下水設備平面図(雨水)

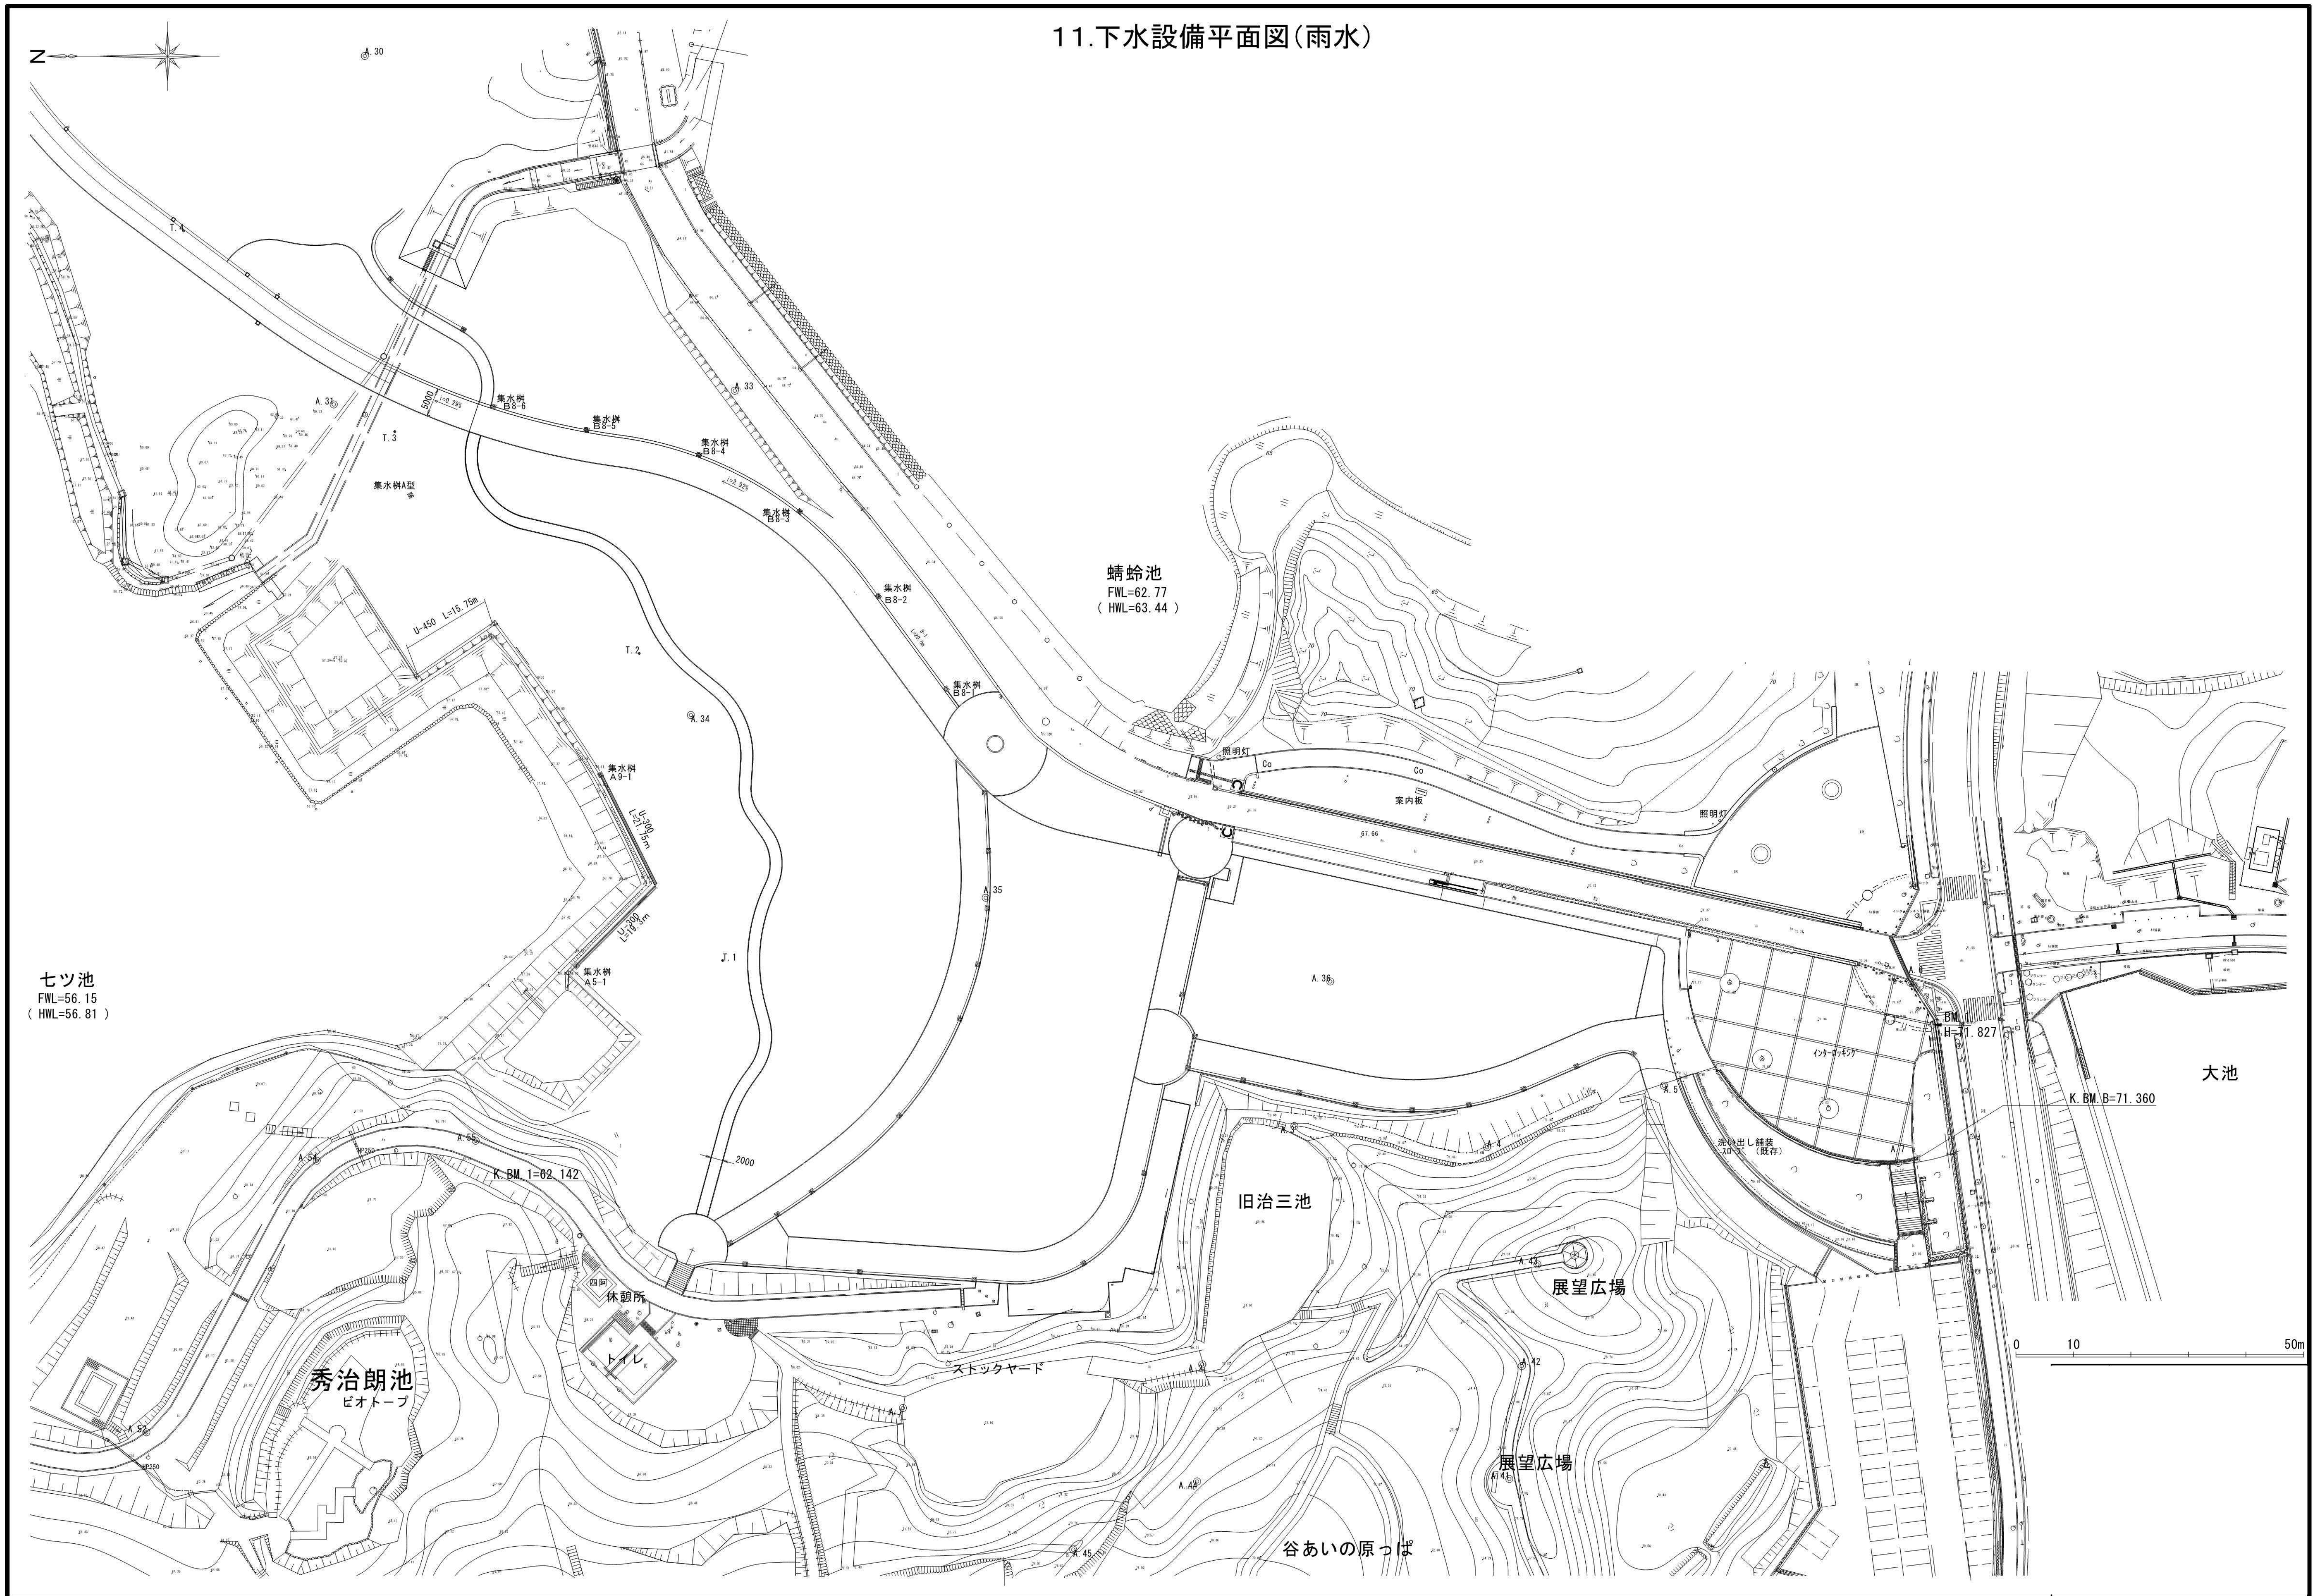


11.下水設備平面図(雨水)(別図)

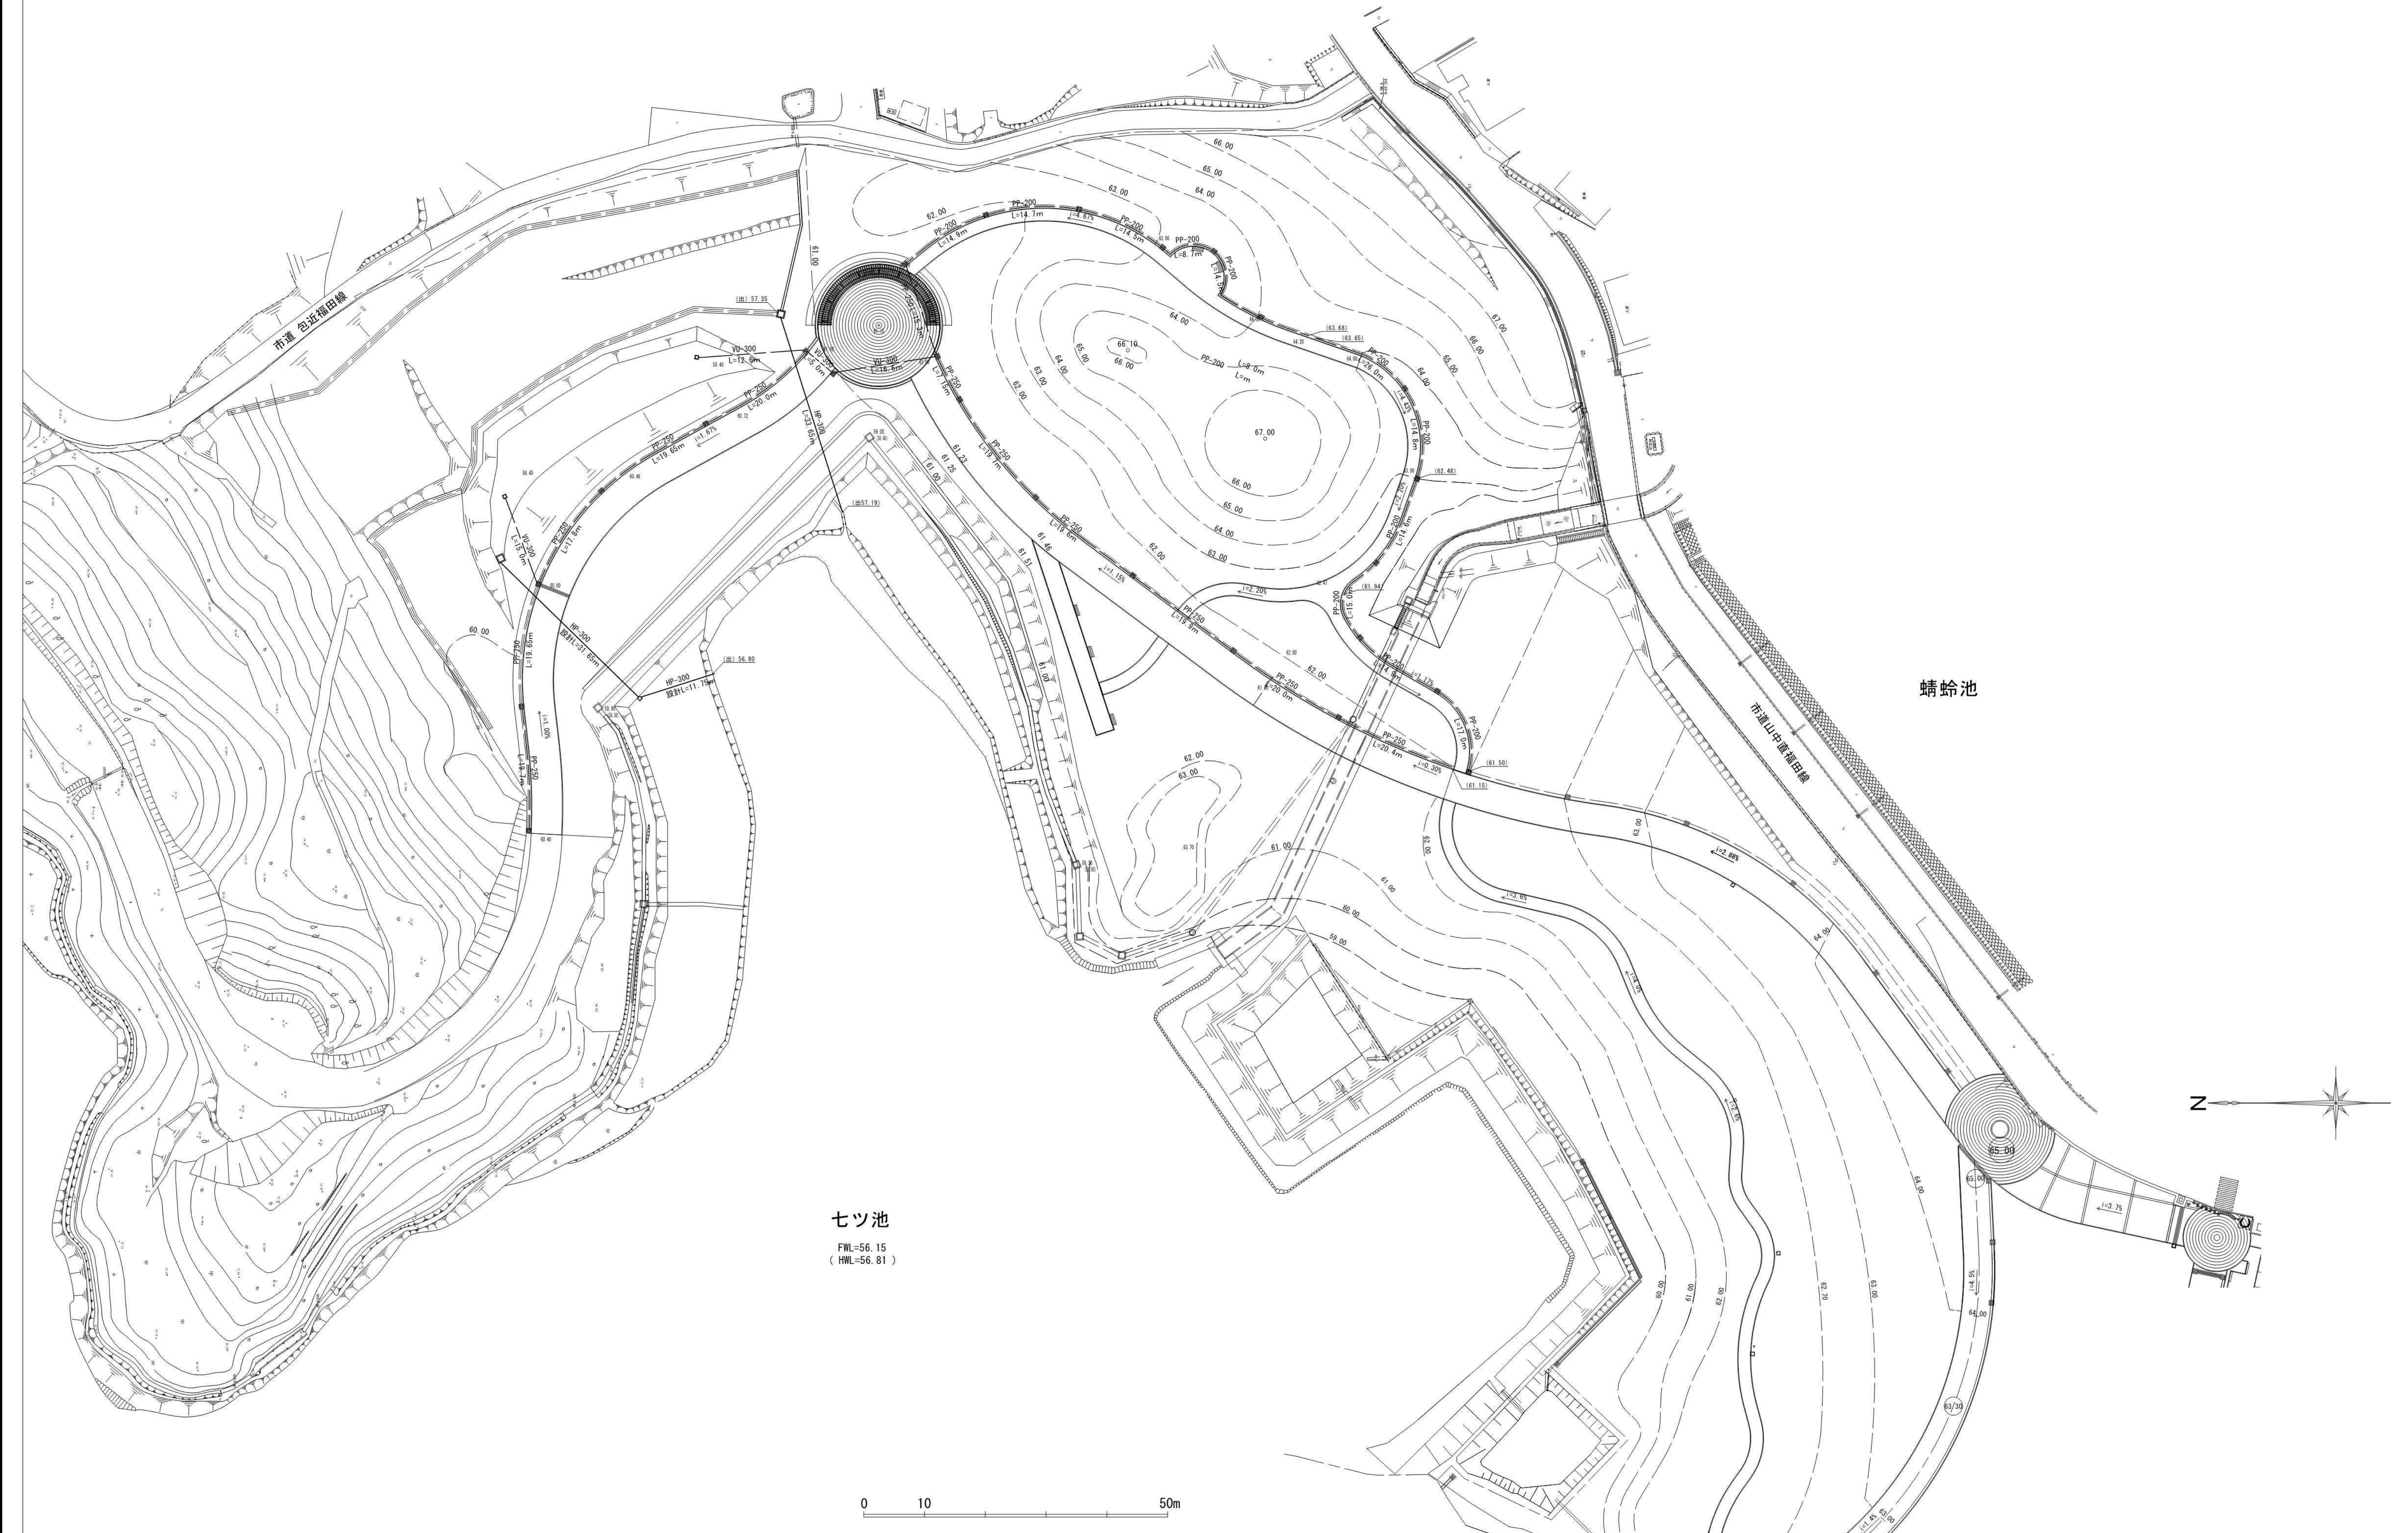


11.下水設備平面図(雨水)(別図)

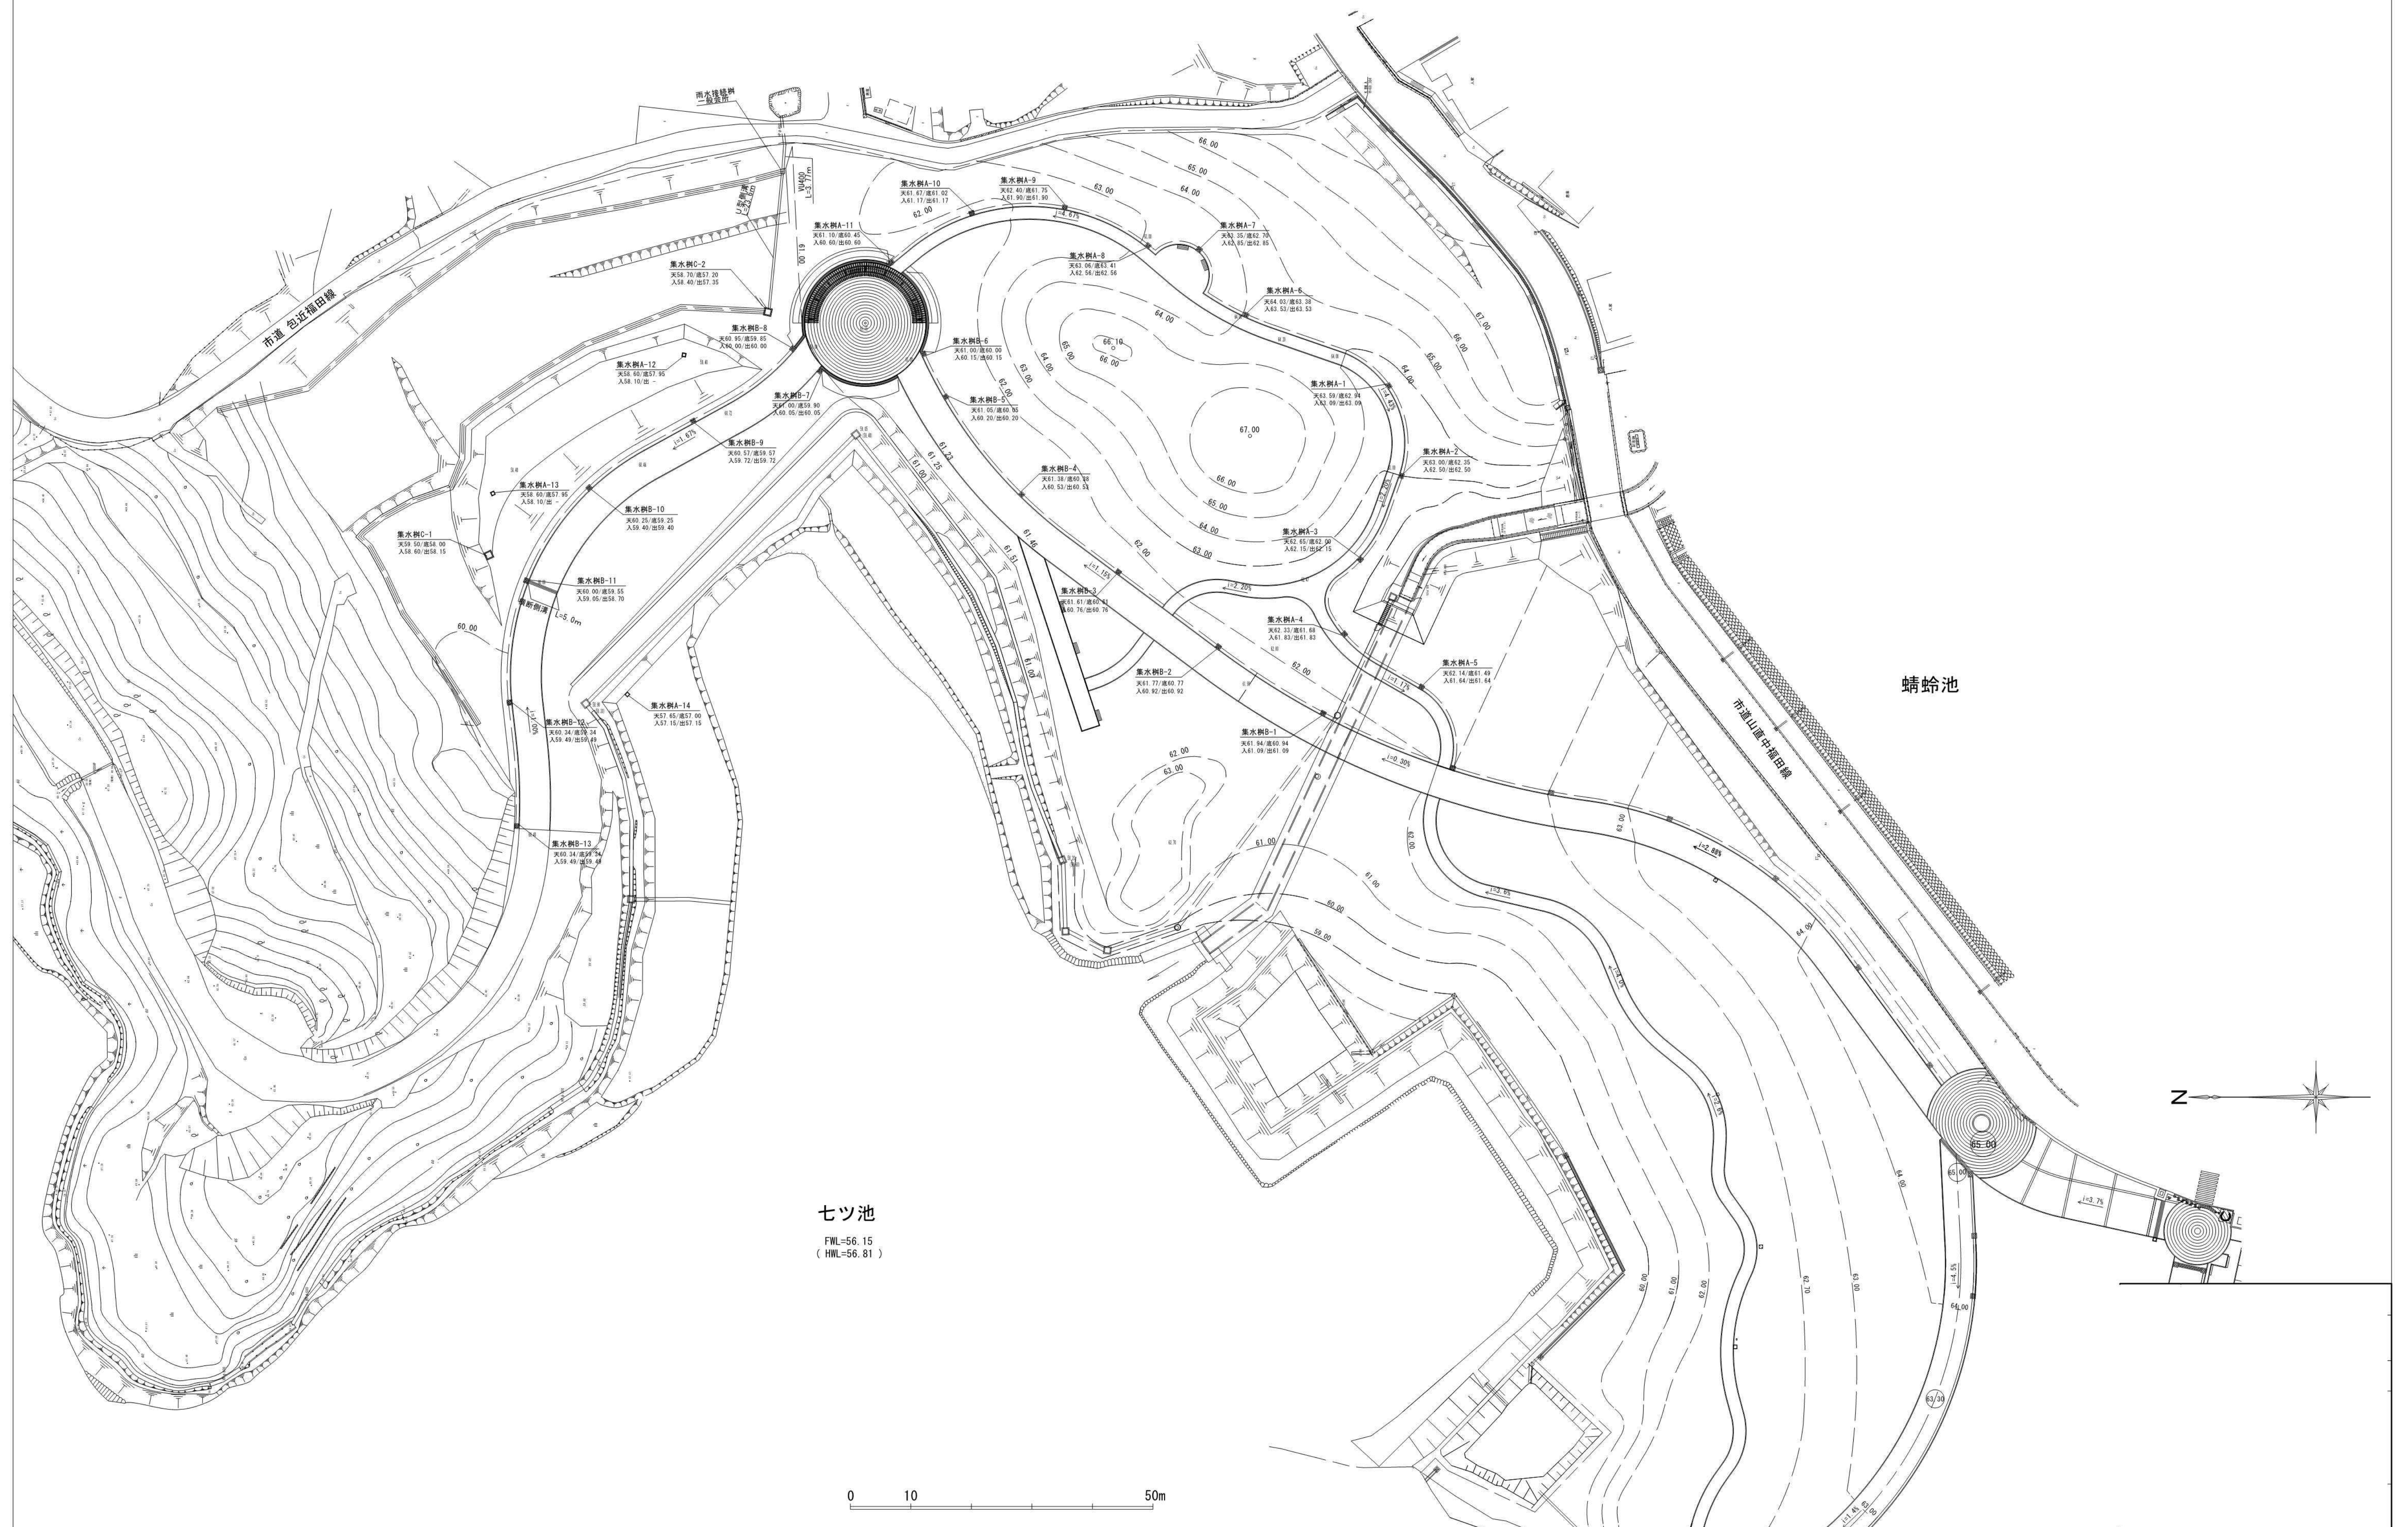


11.下水設備平面図(雨水)(別図)

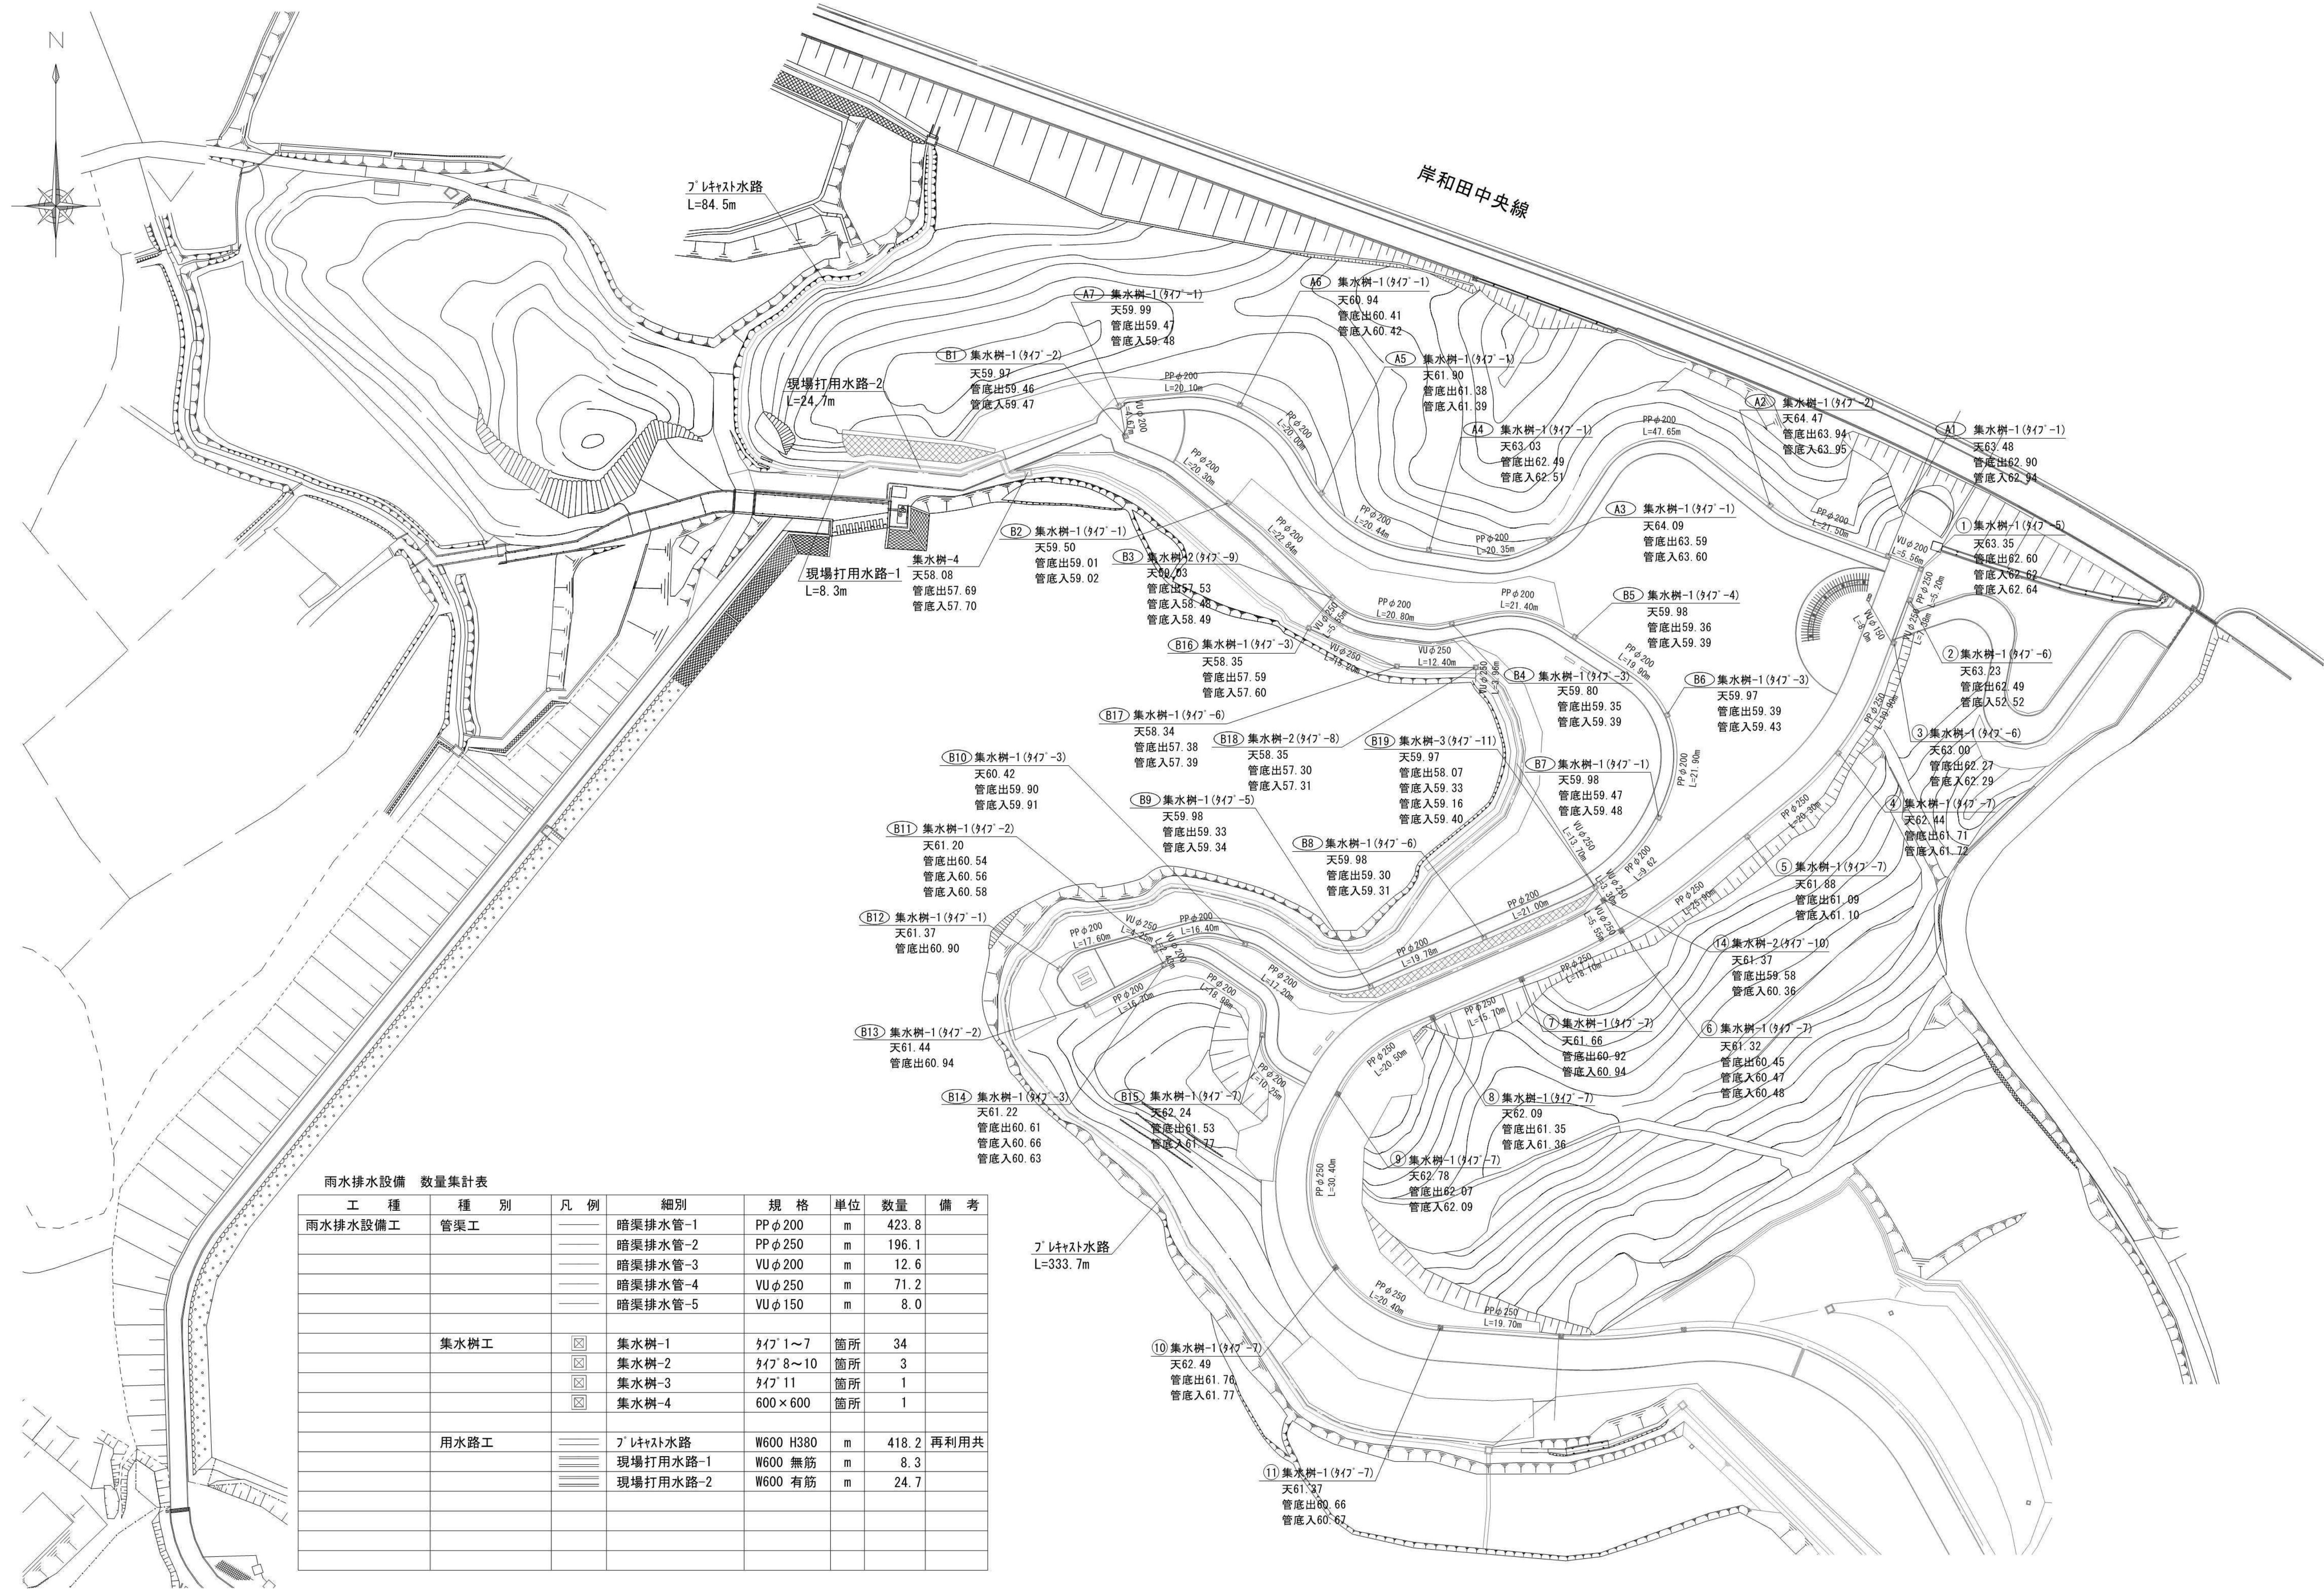

1 1 . 下水設備平面図（污水）

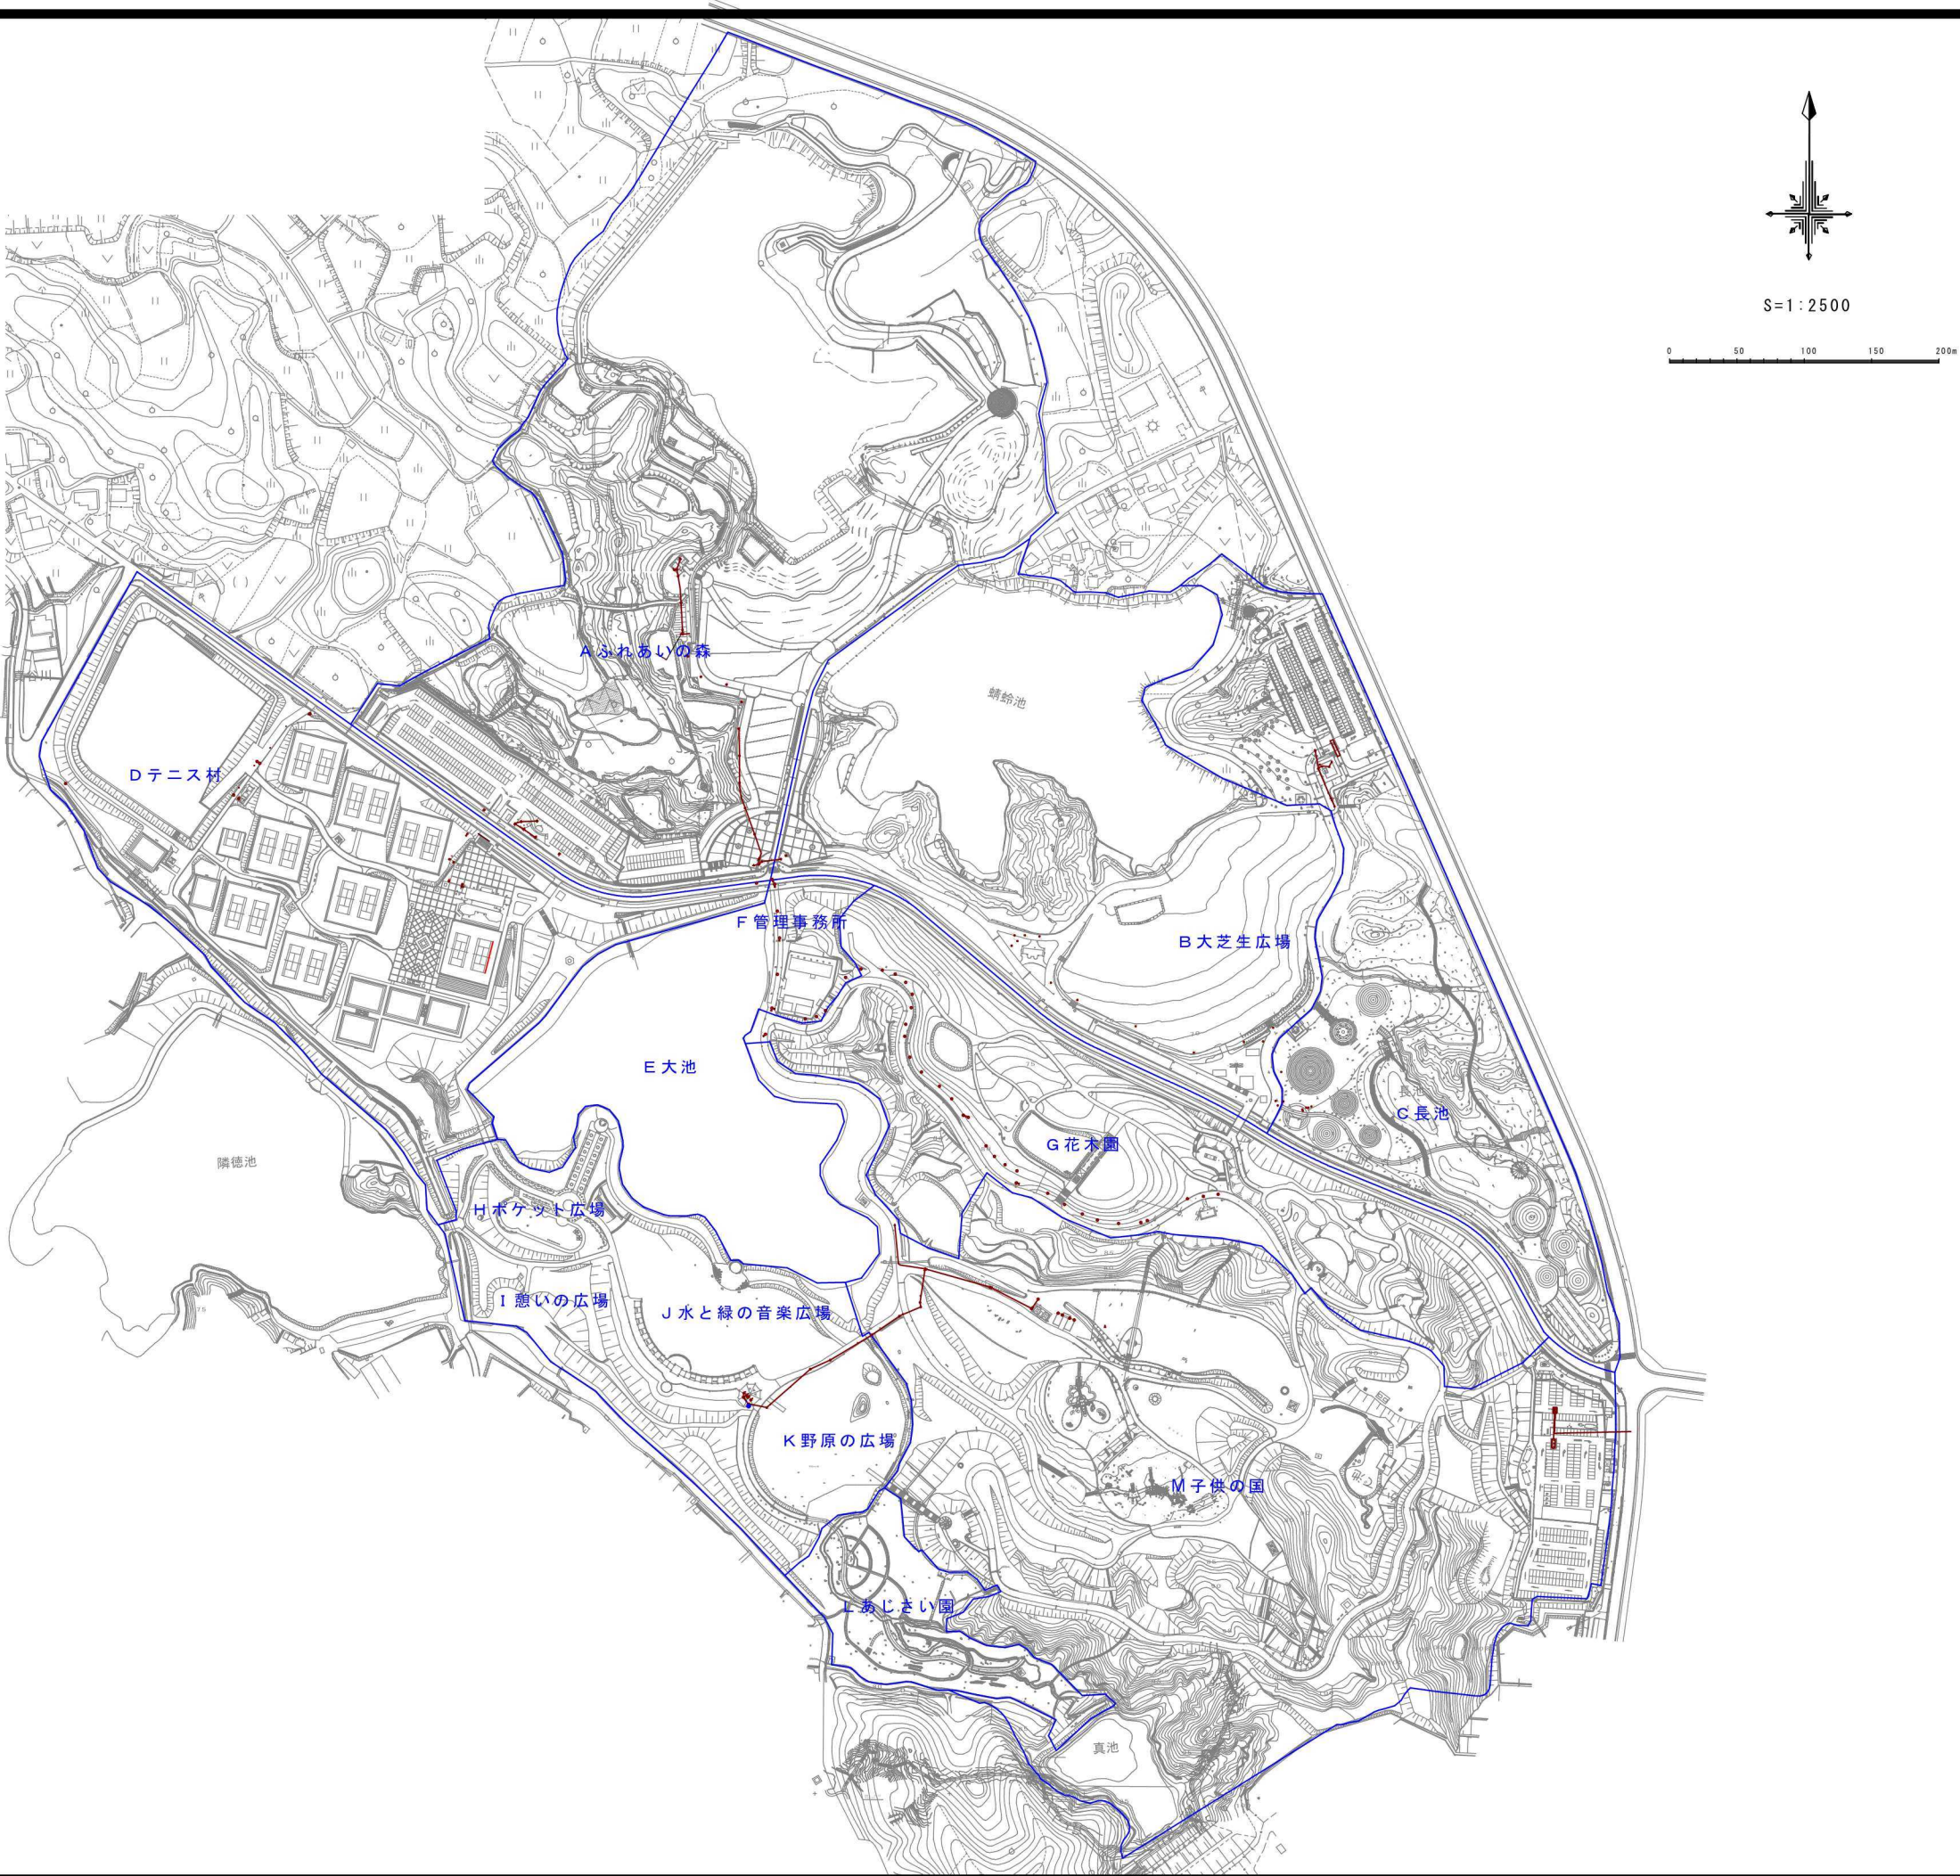


1 2. 駐車場平面図

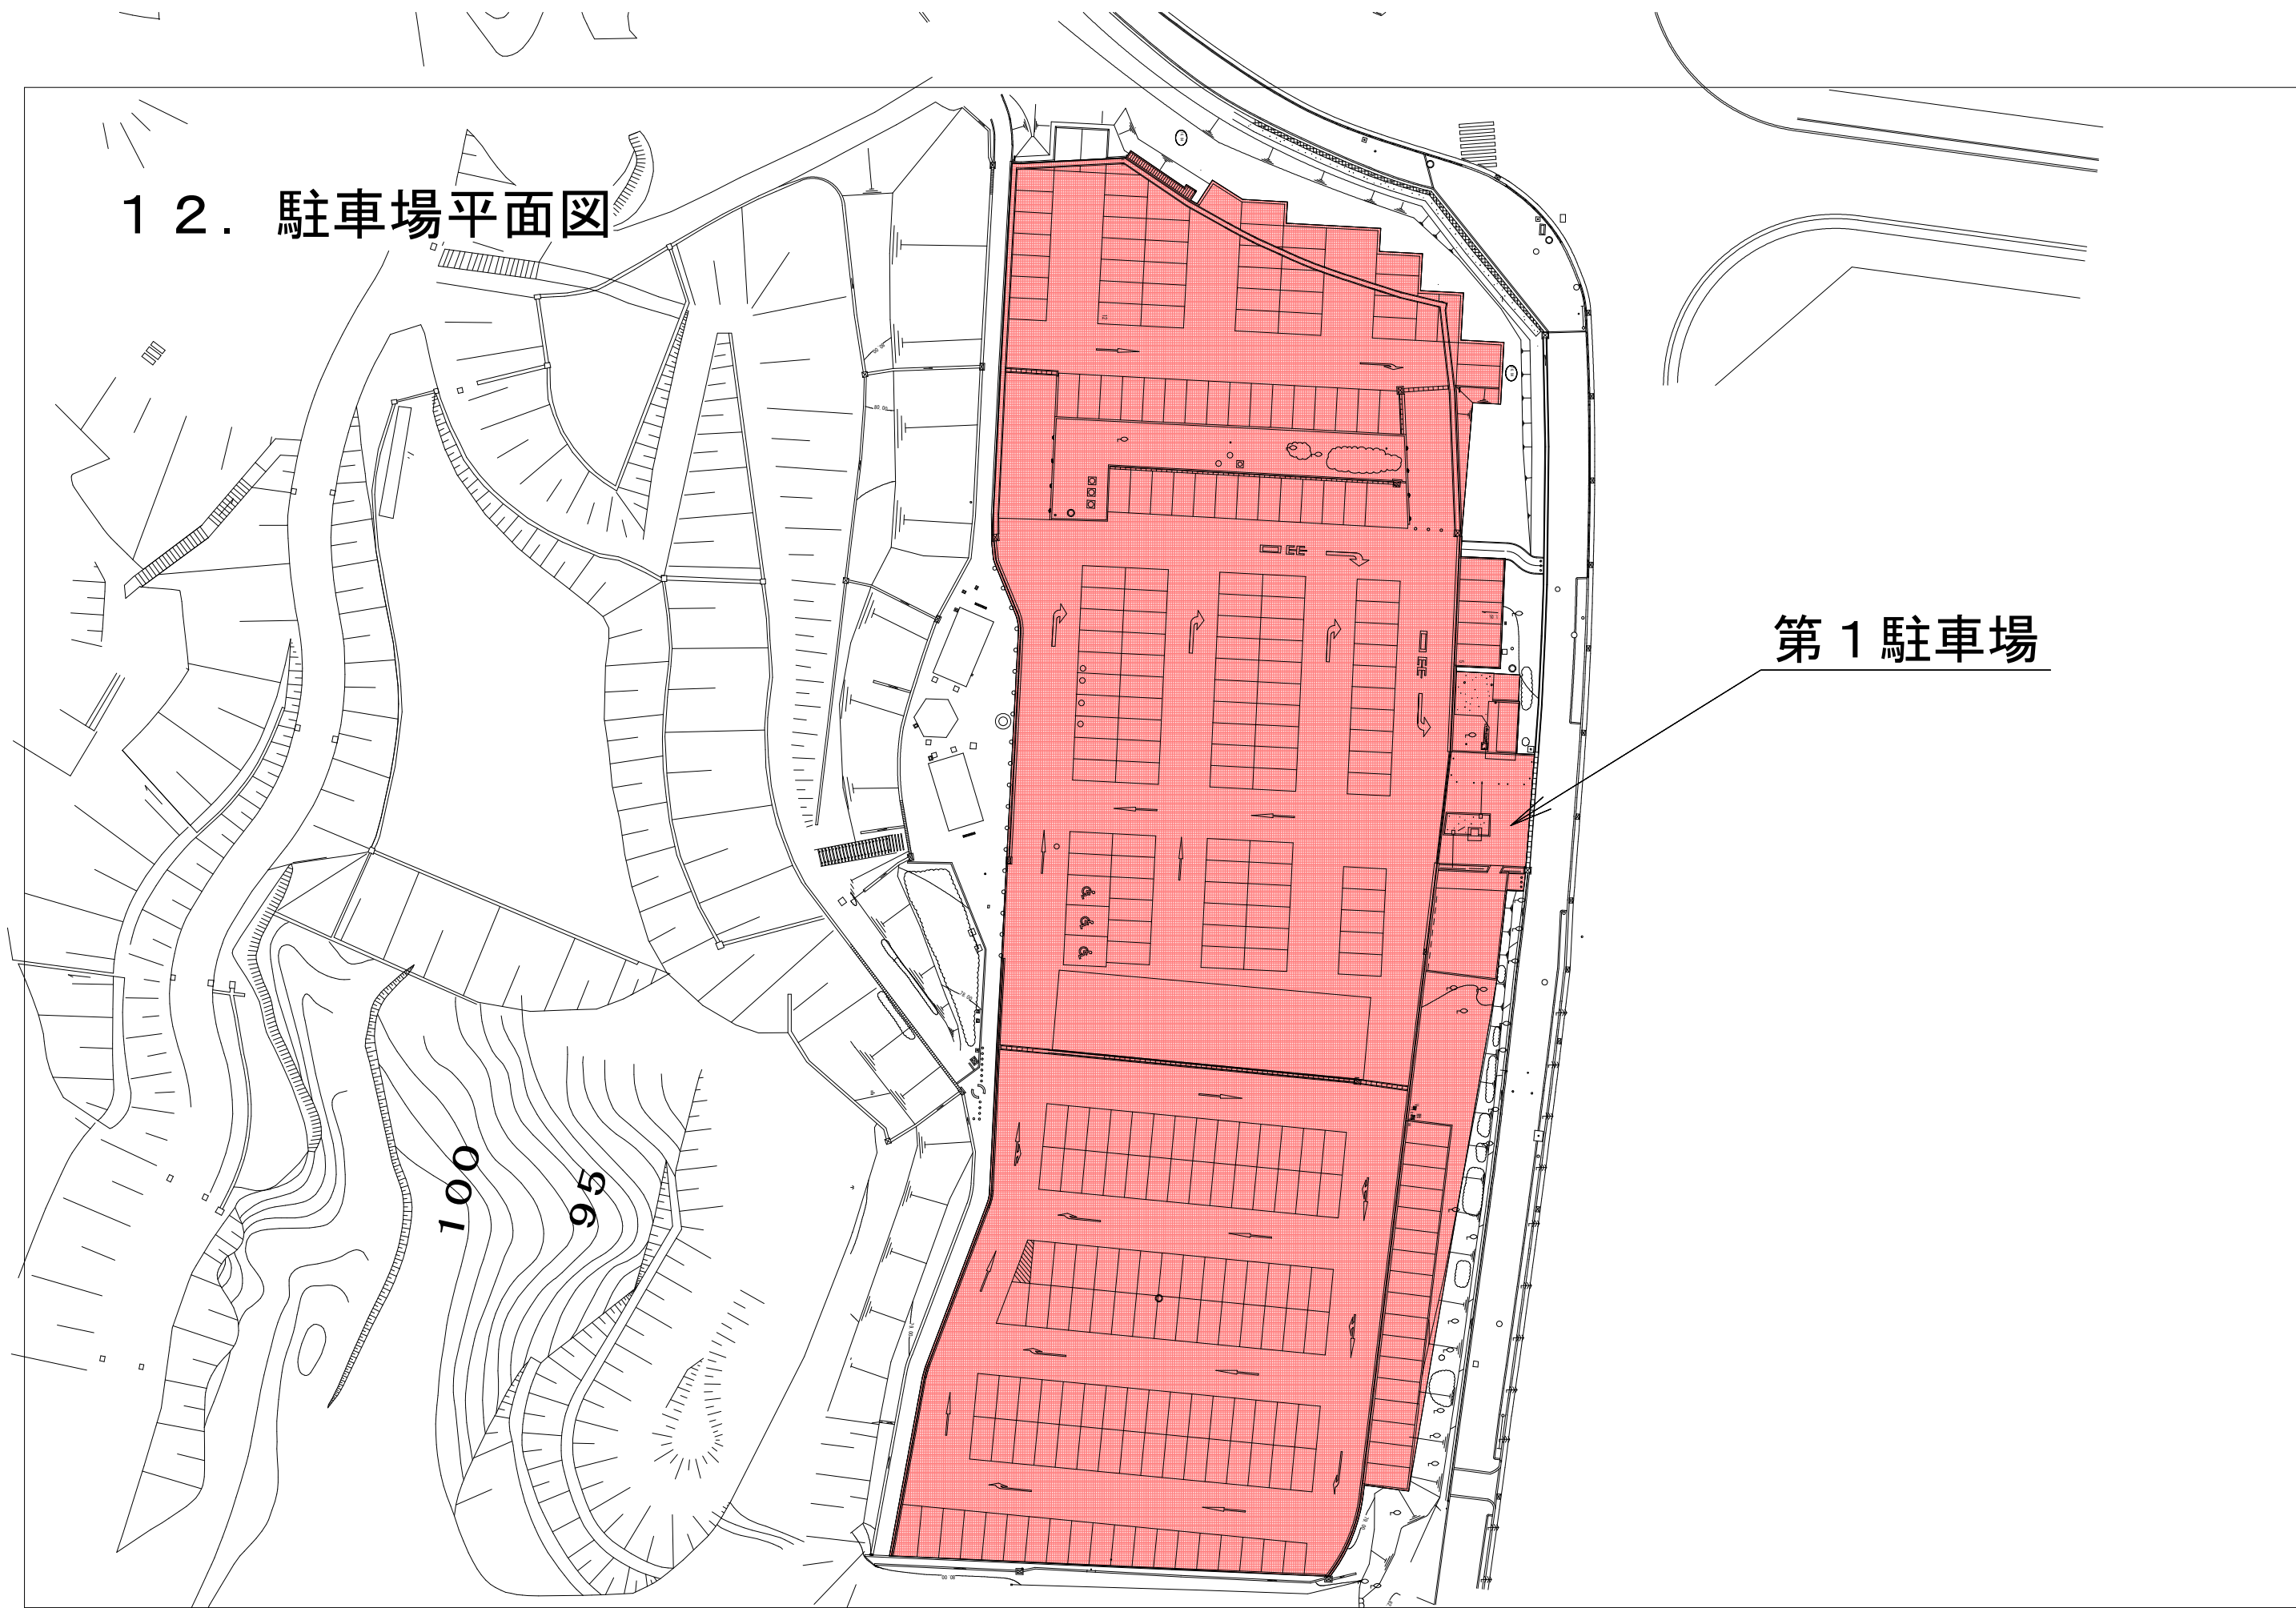


第1駐車場

12. 駐車場平面図

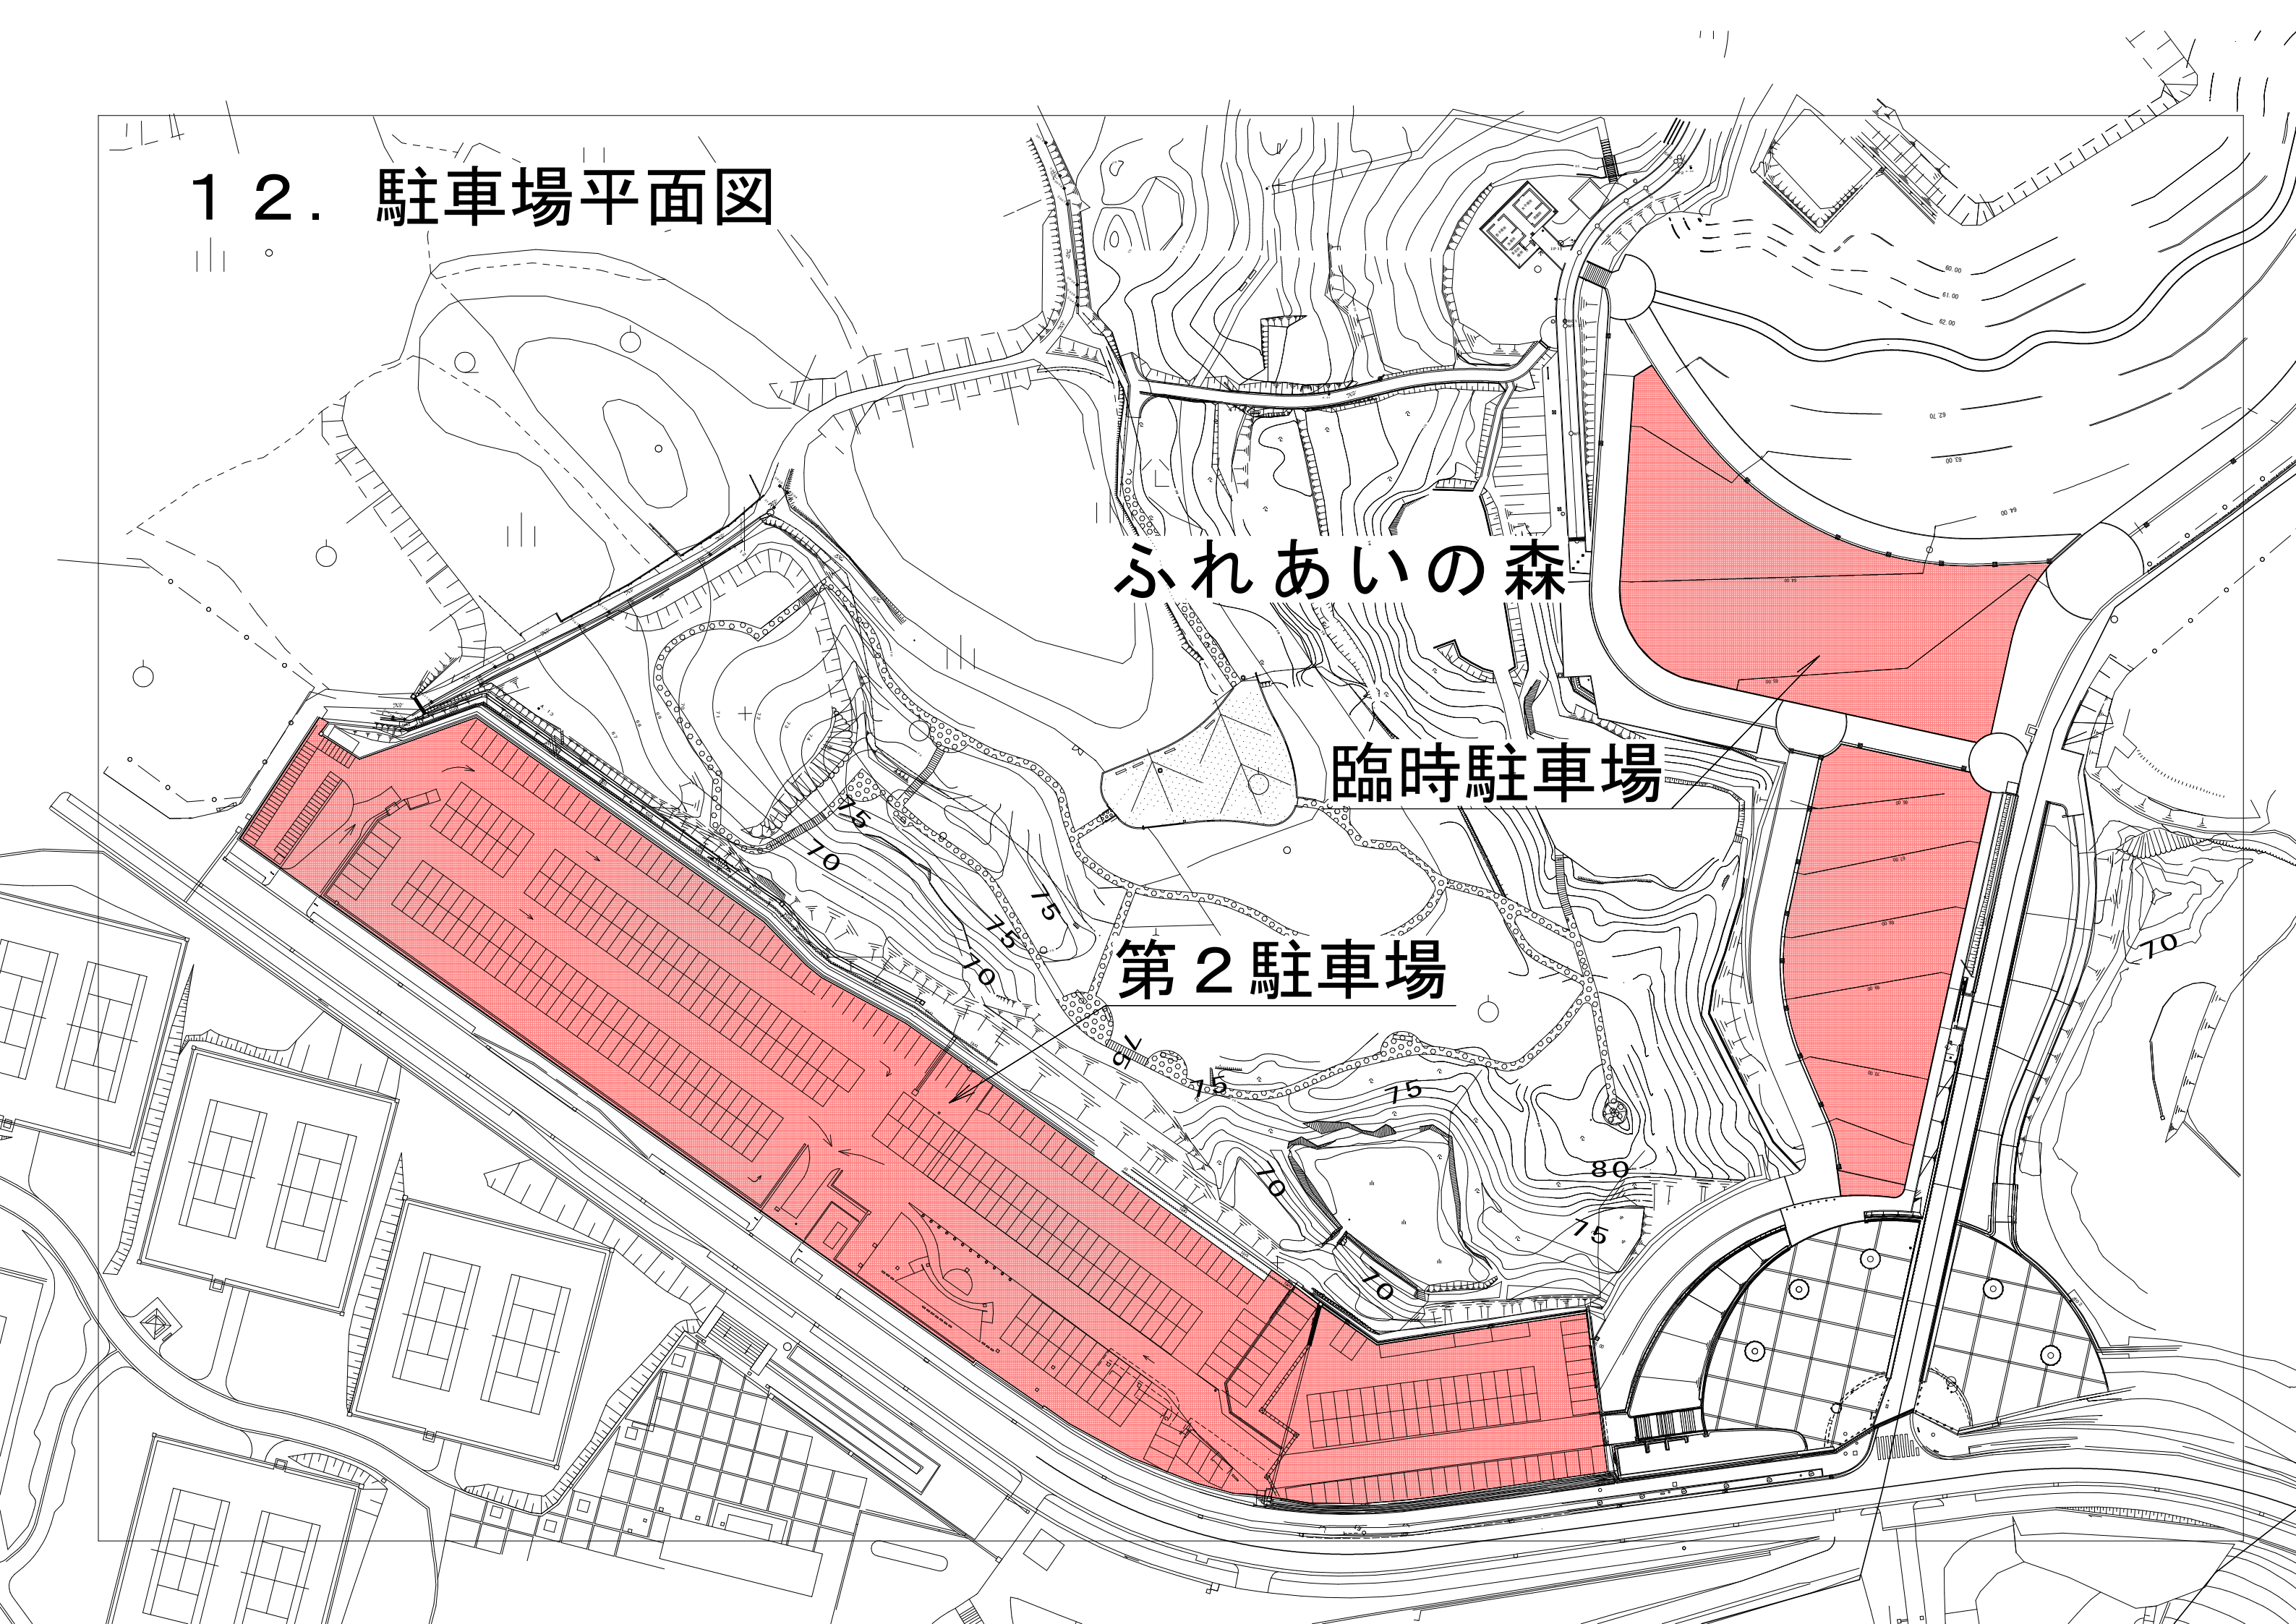


12. 駐車場平面図

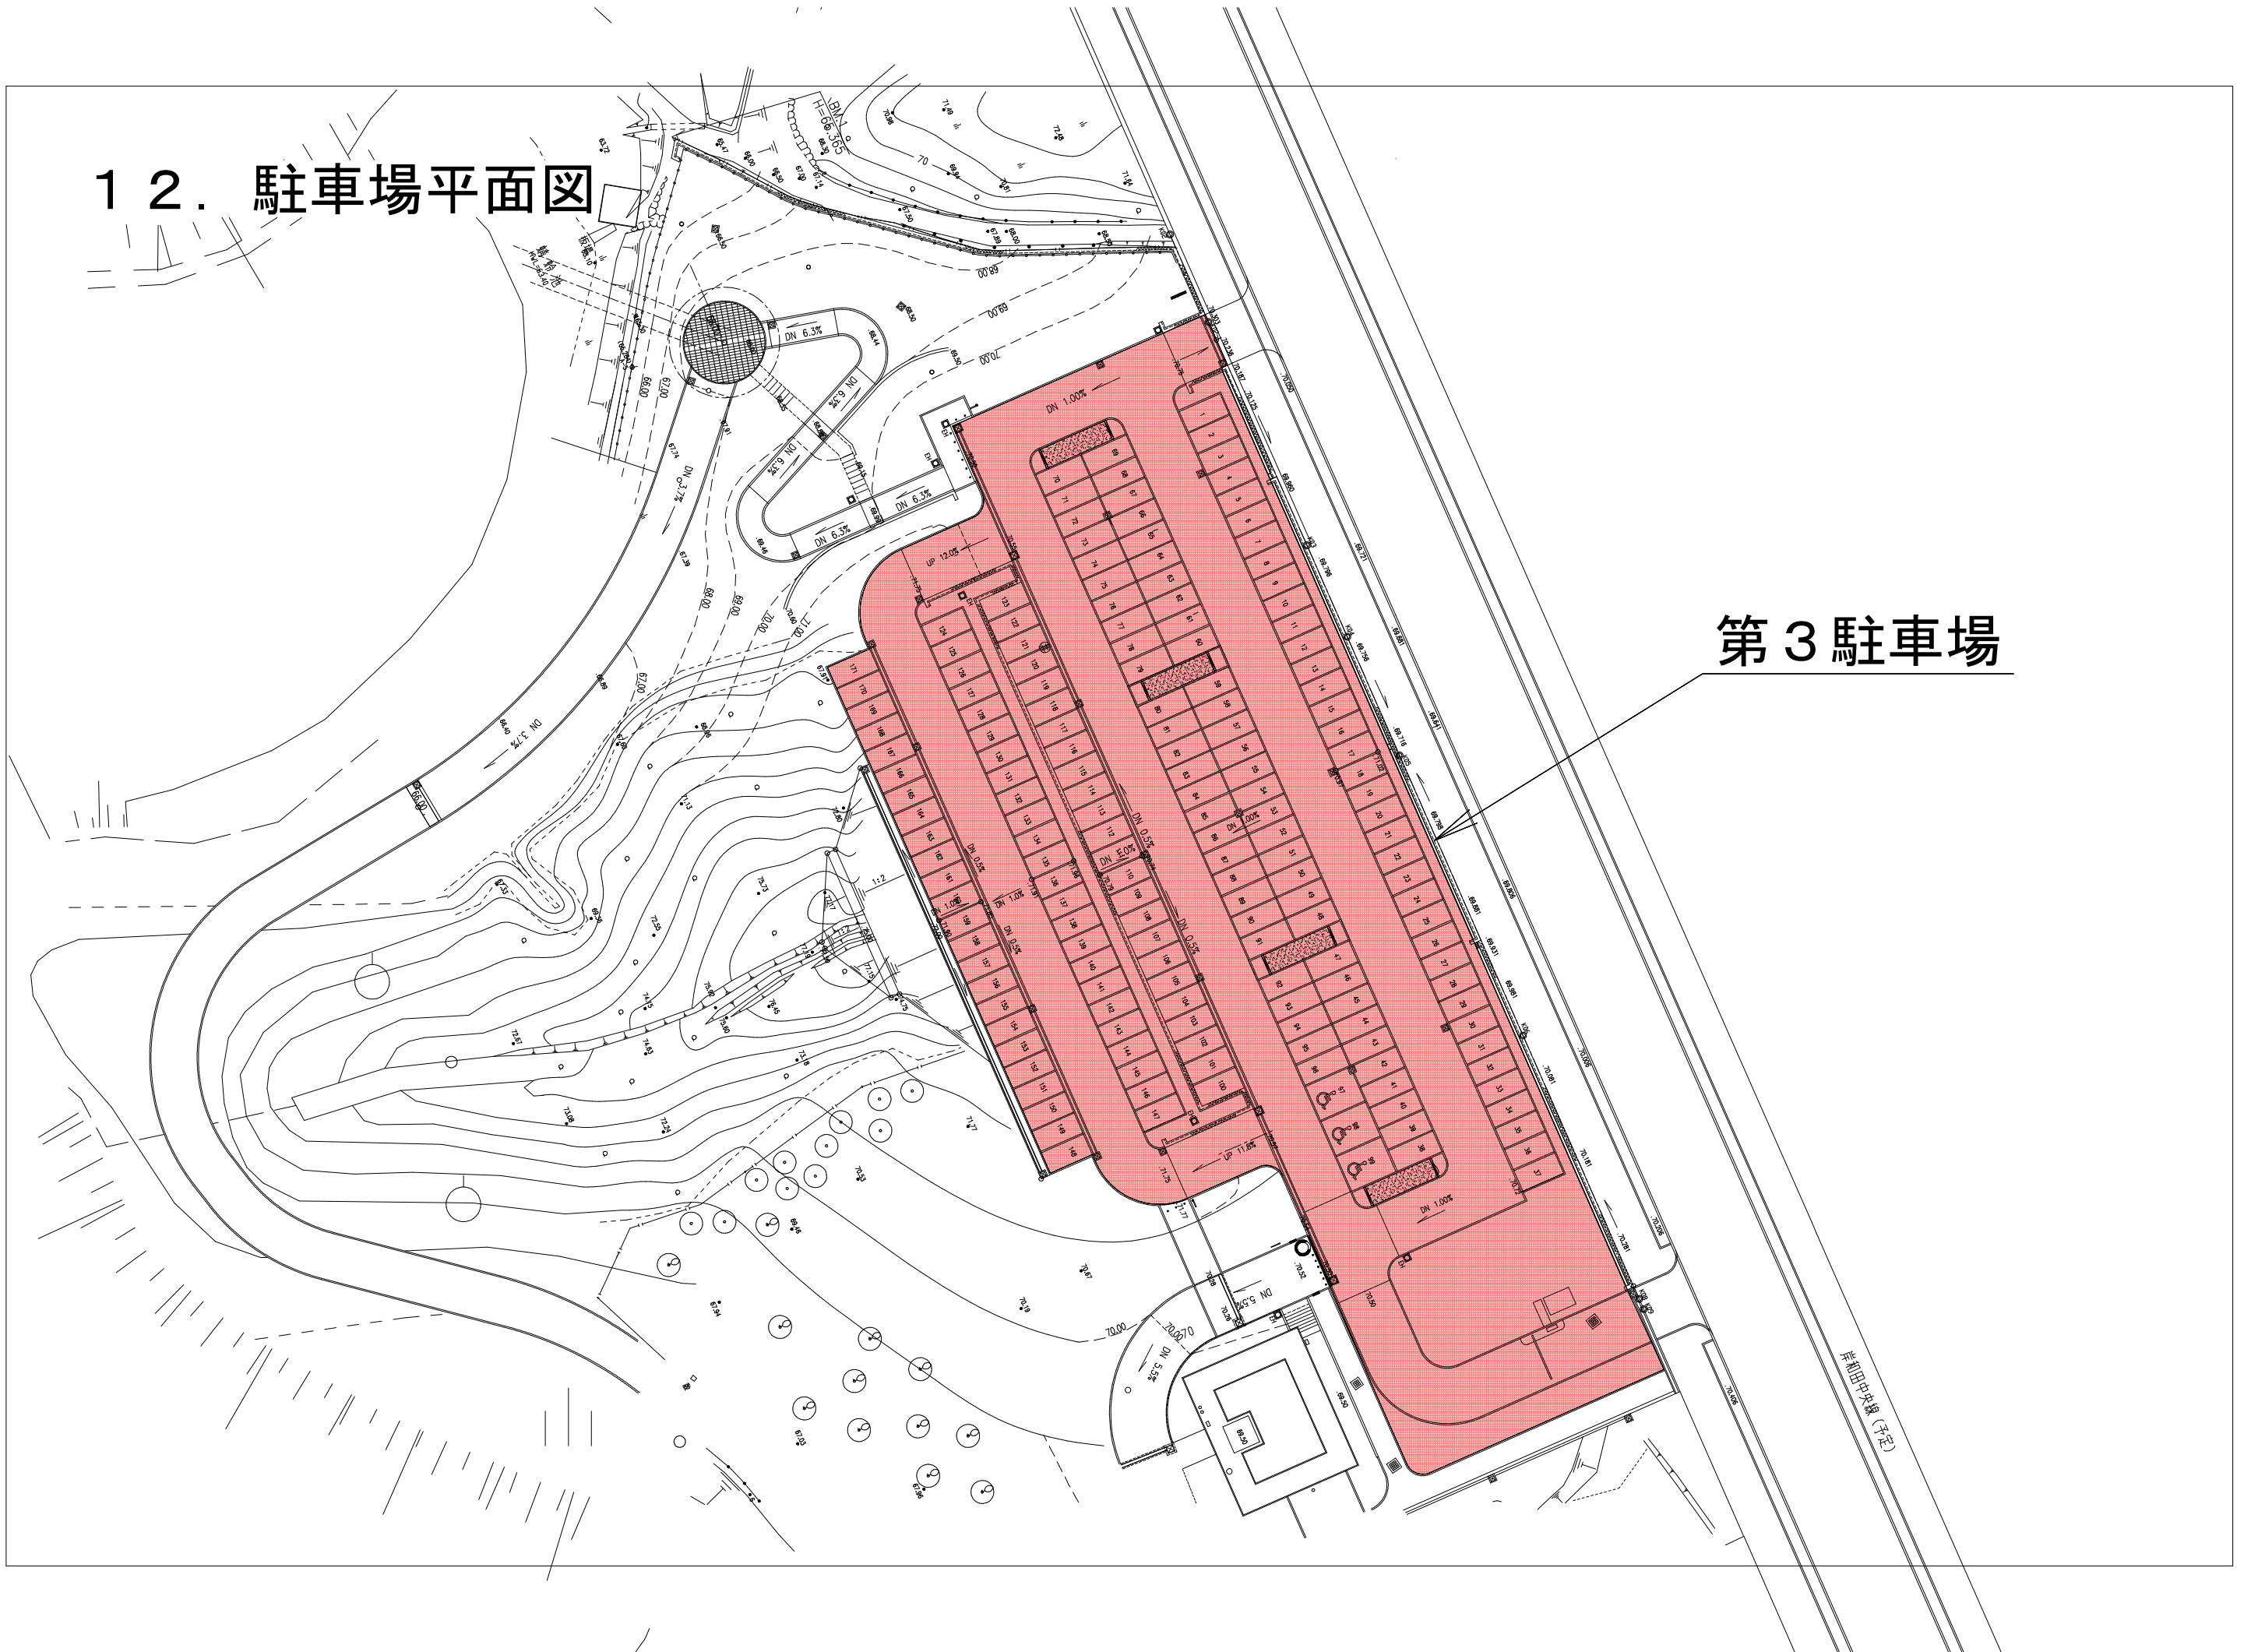

第3駐車場


A diagram showing a satellite in orbit around Earth. The Earth is represented by a circle with a horizontal line through its center. A satellite is shown in orbit above the Earth, with lines indicating its field of view or signal coverage area.

 蜻蛉池公園管理事務所




13. 主要建物図面


蜻蛉池公園管理事務所

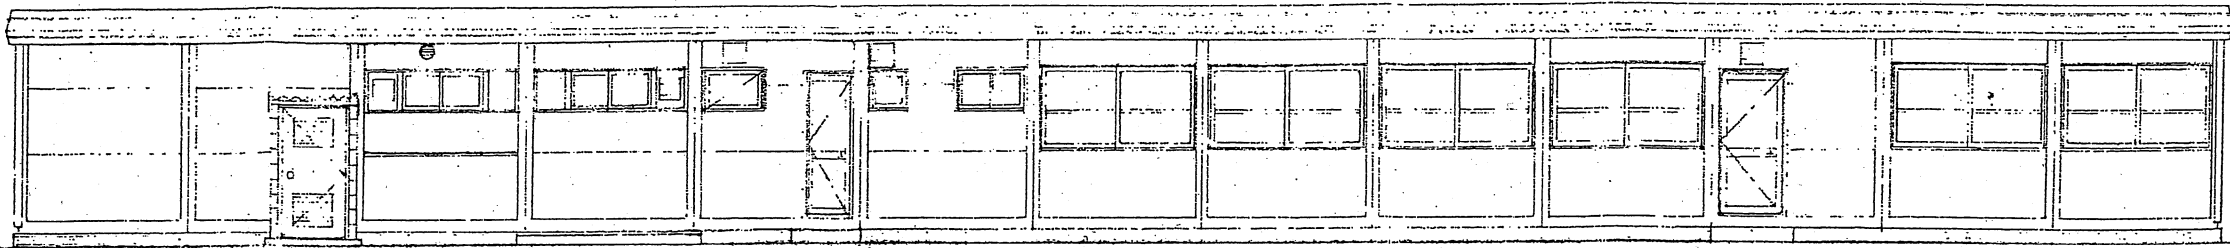


北立面図 1:100

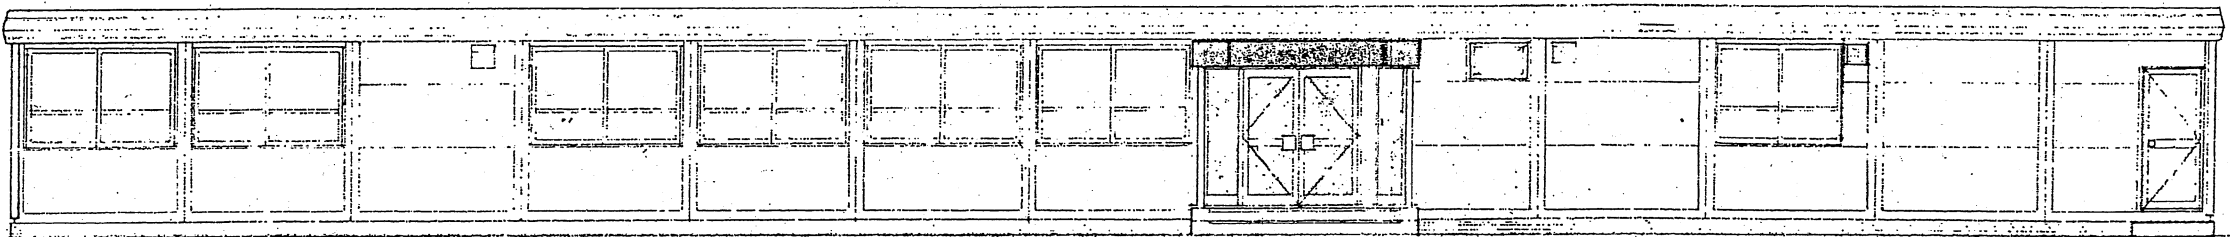


南立面図 1:100

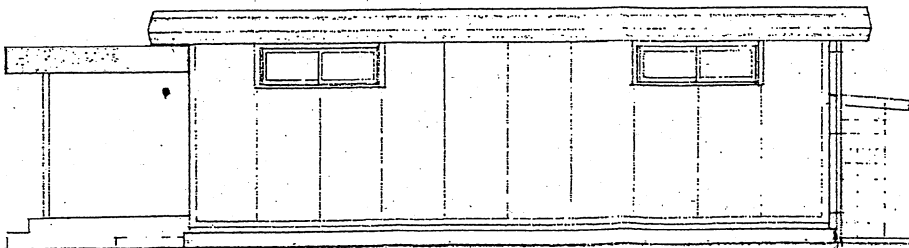

東立面図 1:100

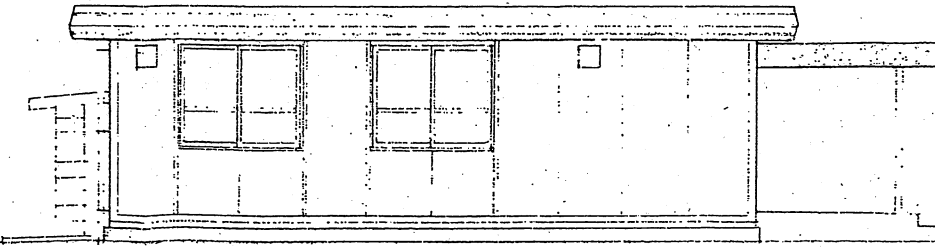



西立面図 1:100

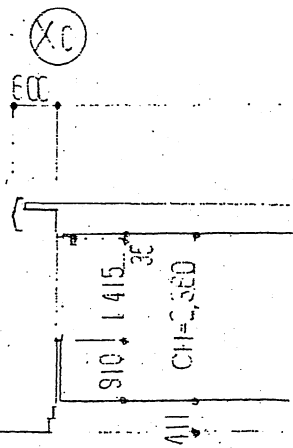

所配




 1 3 .主要建物図面

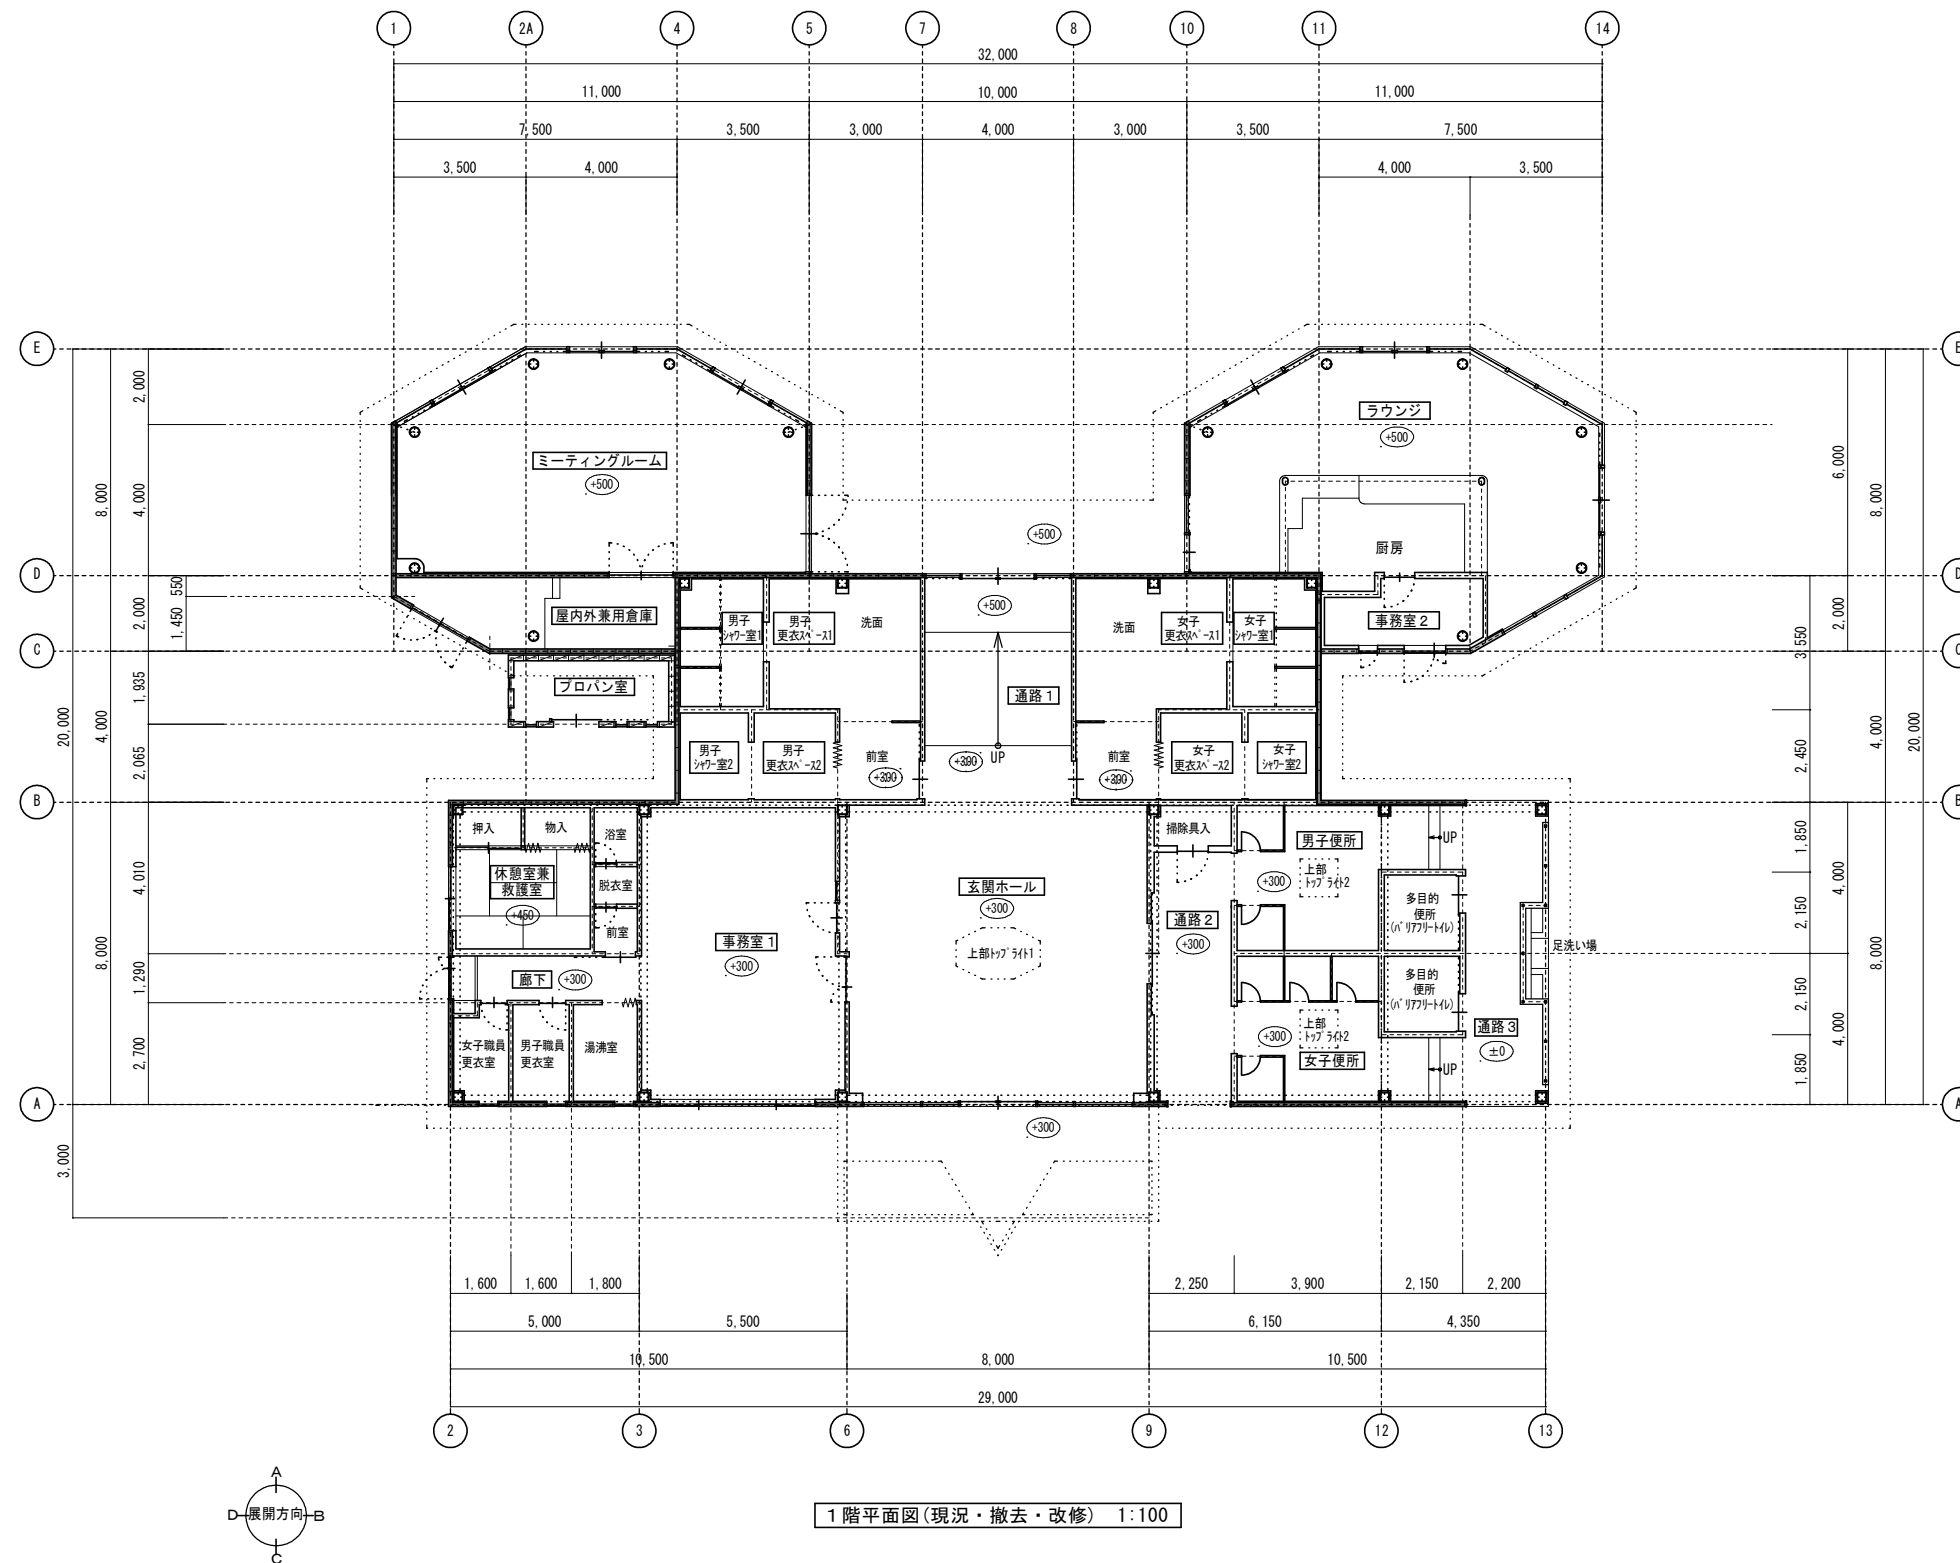


1階平面図(現況・撤去・改修) 1:100

		蜻蛉池公園 スポーツハウス			
		1階平面図	1:100	1:200	

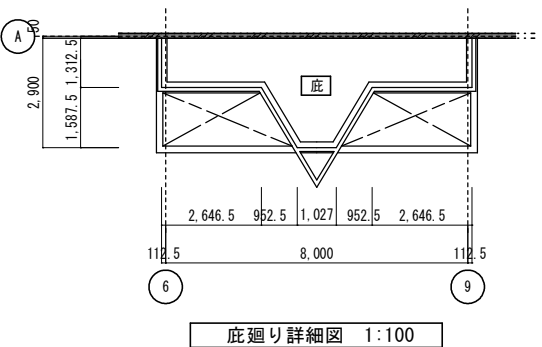


既設脱気筒（ウレタン塗膜防水用）


1 3 .主要建物図面

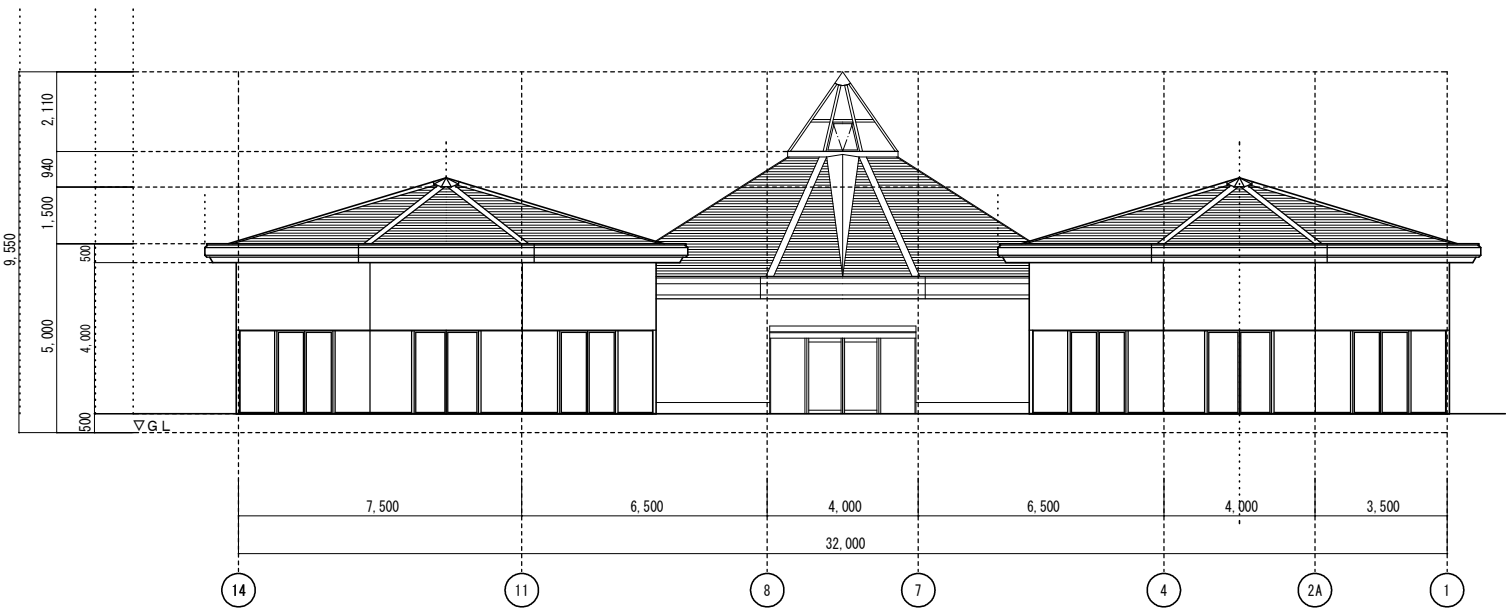


南 立面図 1:100

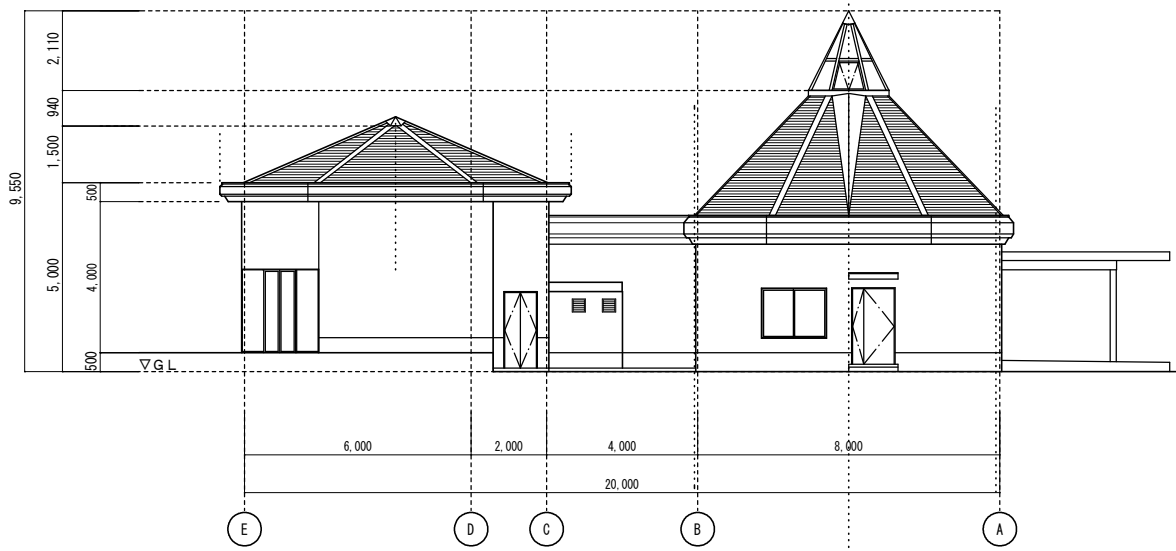

東 立面図 1:100

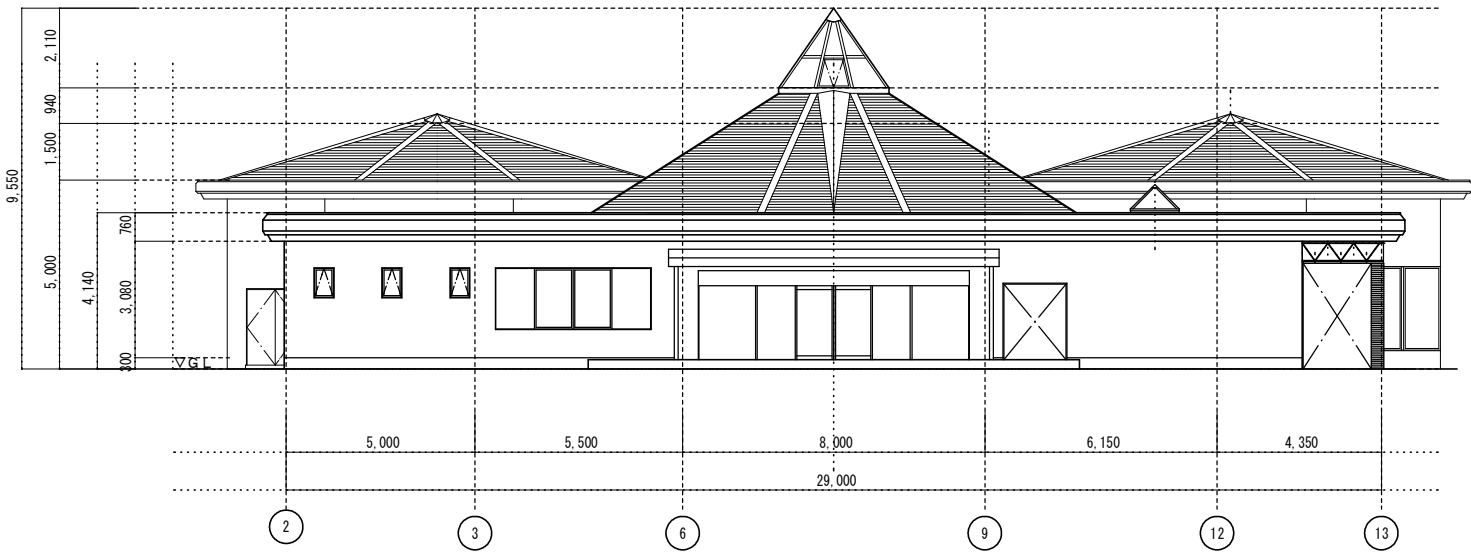


北 立面図 1:100

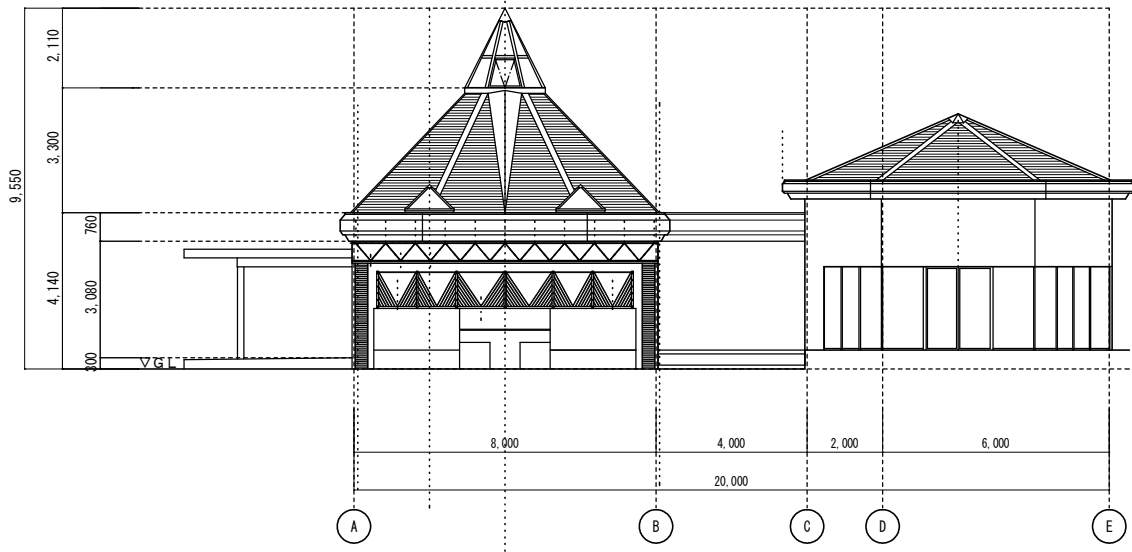


西 立面図 1:100

		蜻蛉池公園 スポーツハウス			
		図面名称		縮尺: A1 1:100 縮尺: A3 1:200	
		立面図			


13.主要建物図面

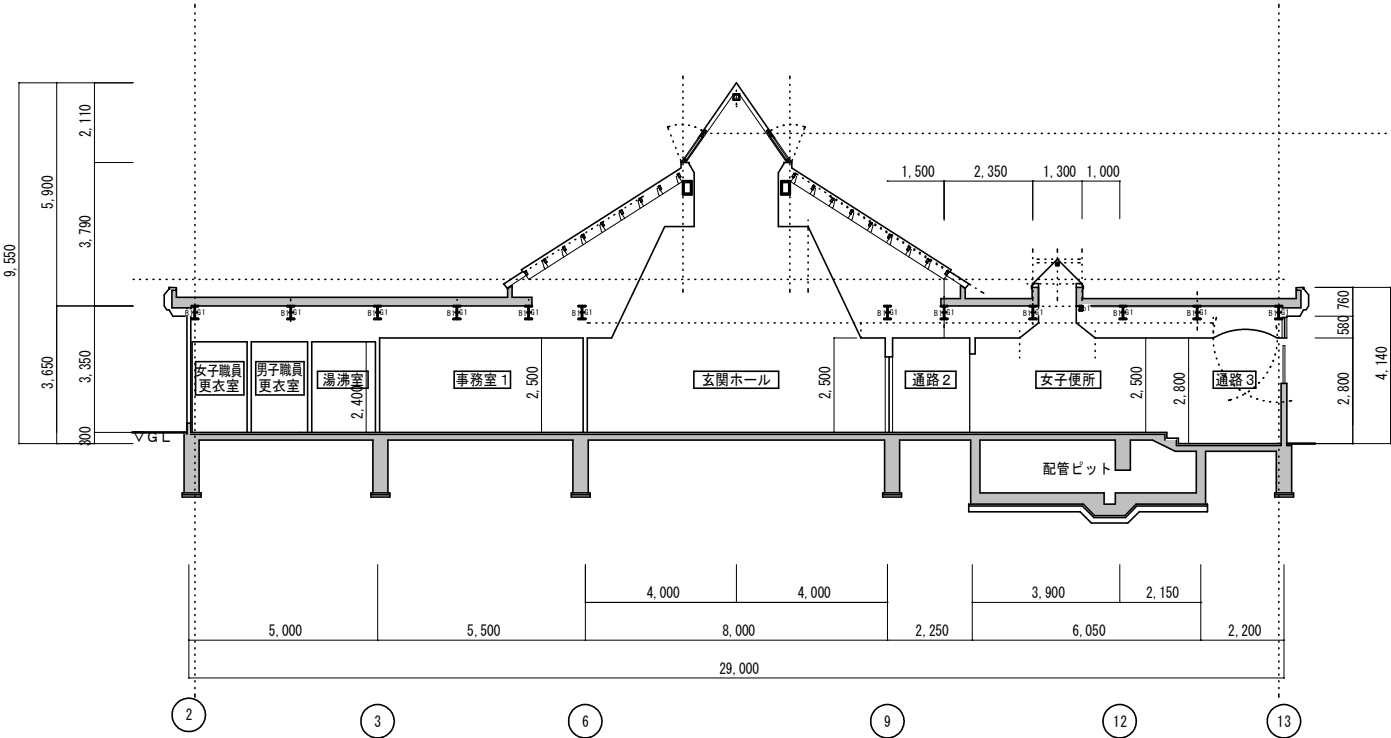


A-A' 断面図(現況) 1:100

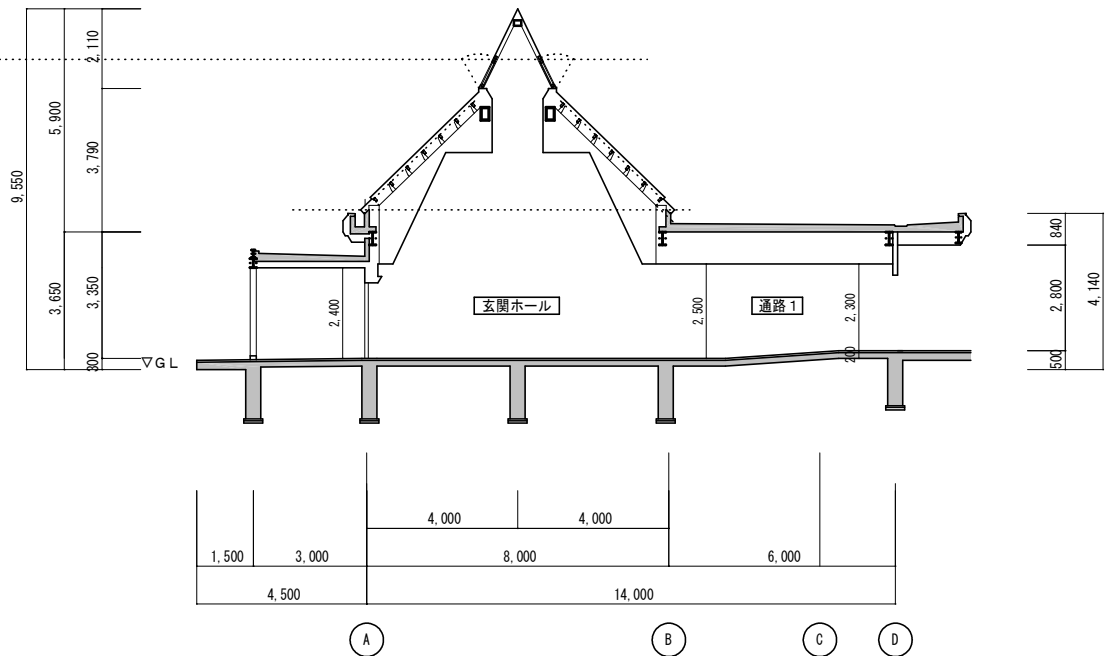


B-B' 断面図(現況) 1:100

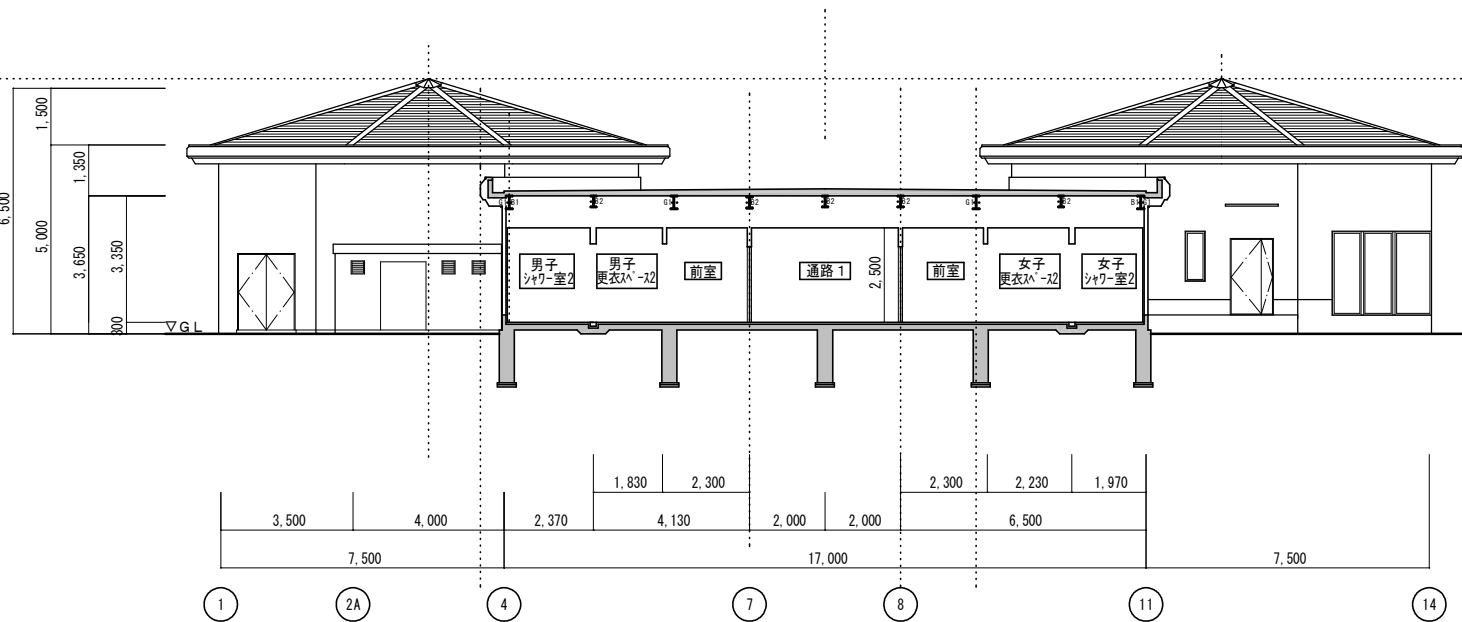

C-C' 断面図(現況) 1:100

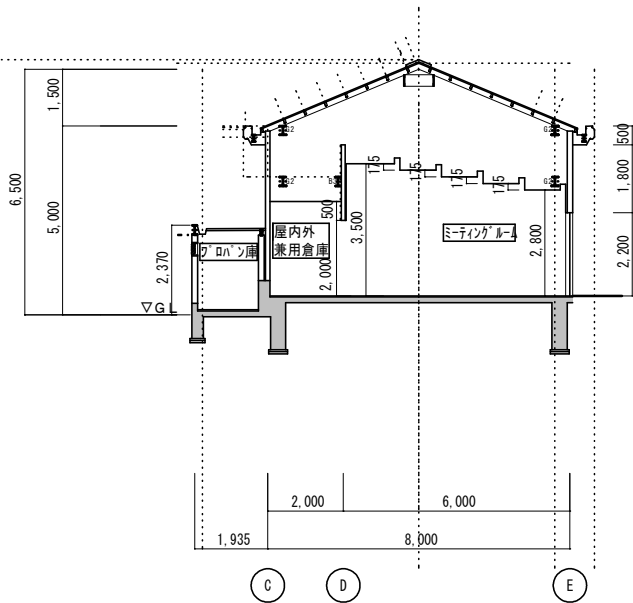

D-D' 断面図(現況) 1:100

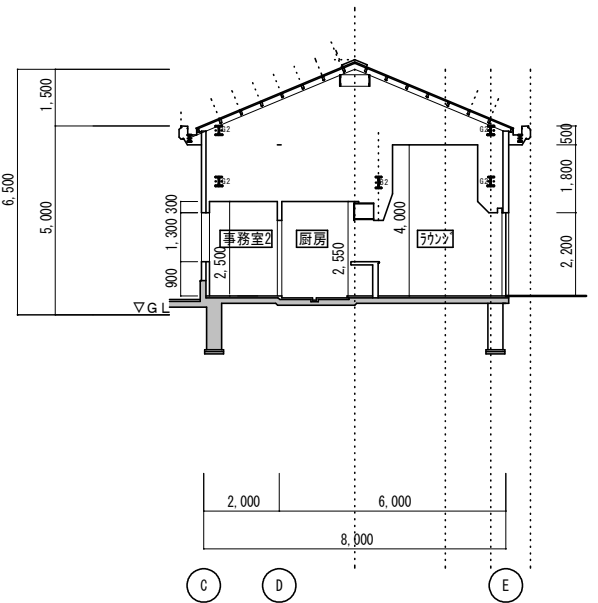

E-E' 断面図(現況) 1:100

		工事名称		蜻蛉池公園 スポーツハウス			
		図面名称		縮尺: A1	縮尺: A3		
		断面図		1:100	1:200		

14.禁煙箇所マップ



15.便益施設現況図

